

LISTADO DE PLANOS

Número de plano	Nombre de plano
01	Listado de planos
02	Situación
03	Estado actual
04	Estado actual - Alumbrado y fuerza
05	Estado actual - Voz, datos y megafonía
06	Estado actual - Climatización y ventilación
07	Estado actual - Protección contra incendios
08	Demoliciones y derribos - Planta baja
09	Demoliciones y derribos - Techos
10	Estado reformado - Planta
11	Estado reformado - Secciones
12	Estado reformado - Puestos de trabajo
13	Estado reformado - Particiones y acabados
14	Estado reformado - Suelos
15	Estado reformado - Techo reflejado
16	Estado reformado - Carpintería interior
17	Estado reformado - Fontanería y Saneaminto
18	Estado reformado - Alumbrado
19	Estado reformado - Fuerza
20	Estado reformado - Voz, datos y megafonía
21	Estado reformado - Climatización y ventilación
22	Estado reformado - Evacuación y protección contra incendios
23	Gestión de residuos
24	Seguridad y salud

PROYECTO:
PROYECTO DE EJECUCIÓN PARA OBRA DE REFORMA DE AULA DE FORMACIÓN EN LA BASE DE LA
ERTZAINZA EN IURRETA (BIZKAIA)


FECHA:		ESCALA:	Nº:
Noviembre 2021			01
DIBUJADO:	APROBADO:	ARCHIVO :	REFERENCIA: EN-272
		PROYECTO DE EJECUCIÓN	

CLIENTE:
EUSKO JAURLARITZA  GOBIERNO VASCO
SEGURTASUNA SALA  DEPARTAMENTO DE SEGURIDAD


PLANO:
Listado de planos

FIRMADO: 
Pedro Hernández
Ingeniero Industrial
Colegiado Nº 3556


Inarlan
Arquitectura e Ingeniería

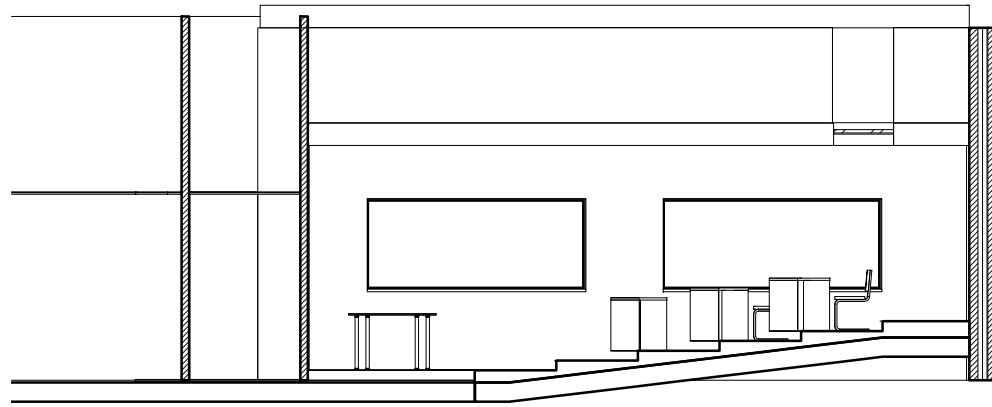

2 EA 1
03 1 : 100

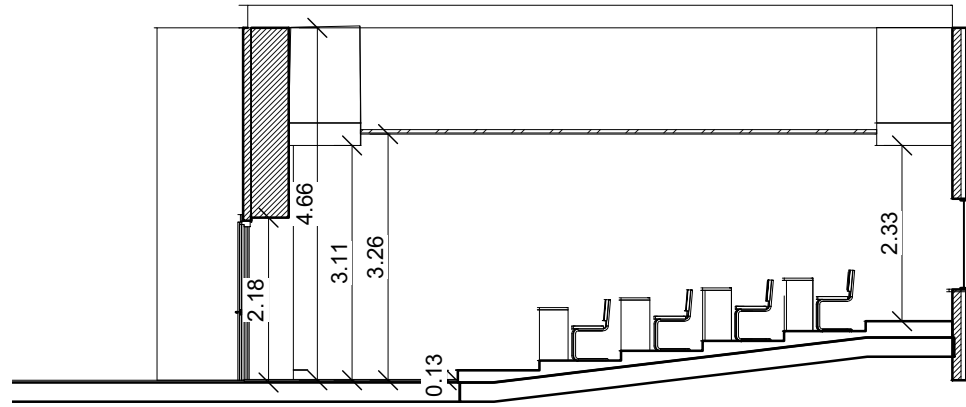

3 EA 2
03 1 : 100

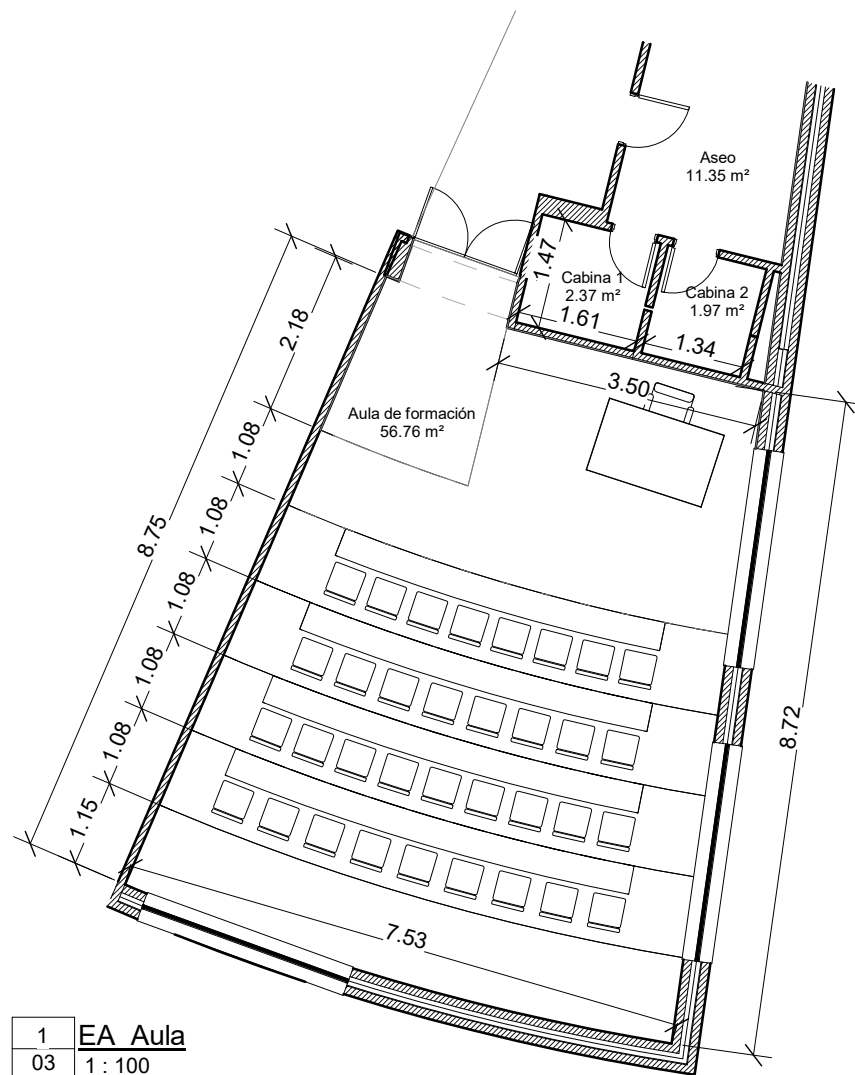

1 EA Aula
03 1 : 100

Usos y superficies estado actual	
Nombre	Área
Aula de formación	56.76 m ²
Cabina 2	1.97 m ²
Cabina 1	2.37 m ²
Aseo	11.35 m ²
Total general: 4	72.45 m ²
Sup. construida	84.30 m ²


PROYECTO:
PROYECTO DE EJECUCIÓN PARA OBRA DE REFORMA DE AULA DE FORMACIÓN EN LA BASE DE LA ERTZAINZA EN IURRETA (BIZKAIA)

FECHA:	Noviembre 2021	ESCALA:	1 : 100	Nº:	03
DIBUJADO:	APROBADO:	ARCHIVO:	REFERENCIA:	EN-272	
	Verificador	PROYECTO DE EJECUCIÓN			

CLIENTE:
EUSKO JAURLARITZA GOBIERNO VASCO
SEGURTASUNA SALA DEPARTAMENTO DE SEGURIDAD

PLANO:
Estado actual

FIRMADO:
Fdo. Pedro Hernández Ingeniero Industrial Colegiado Nº 3556
Inarlan Arquitectura e Ingeniería

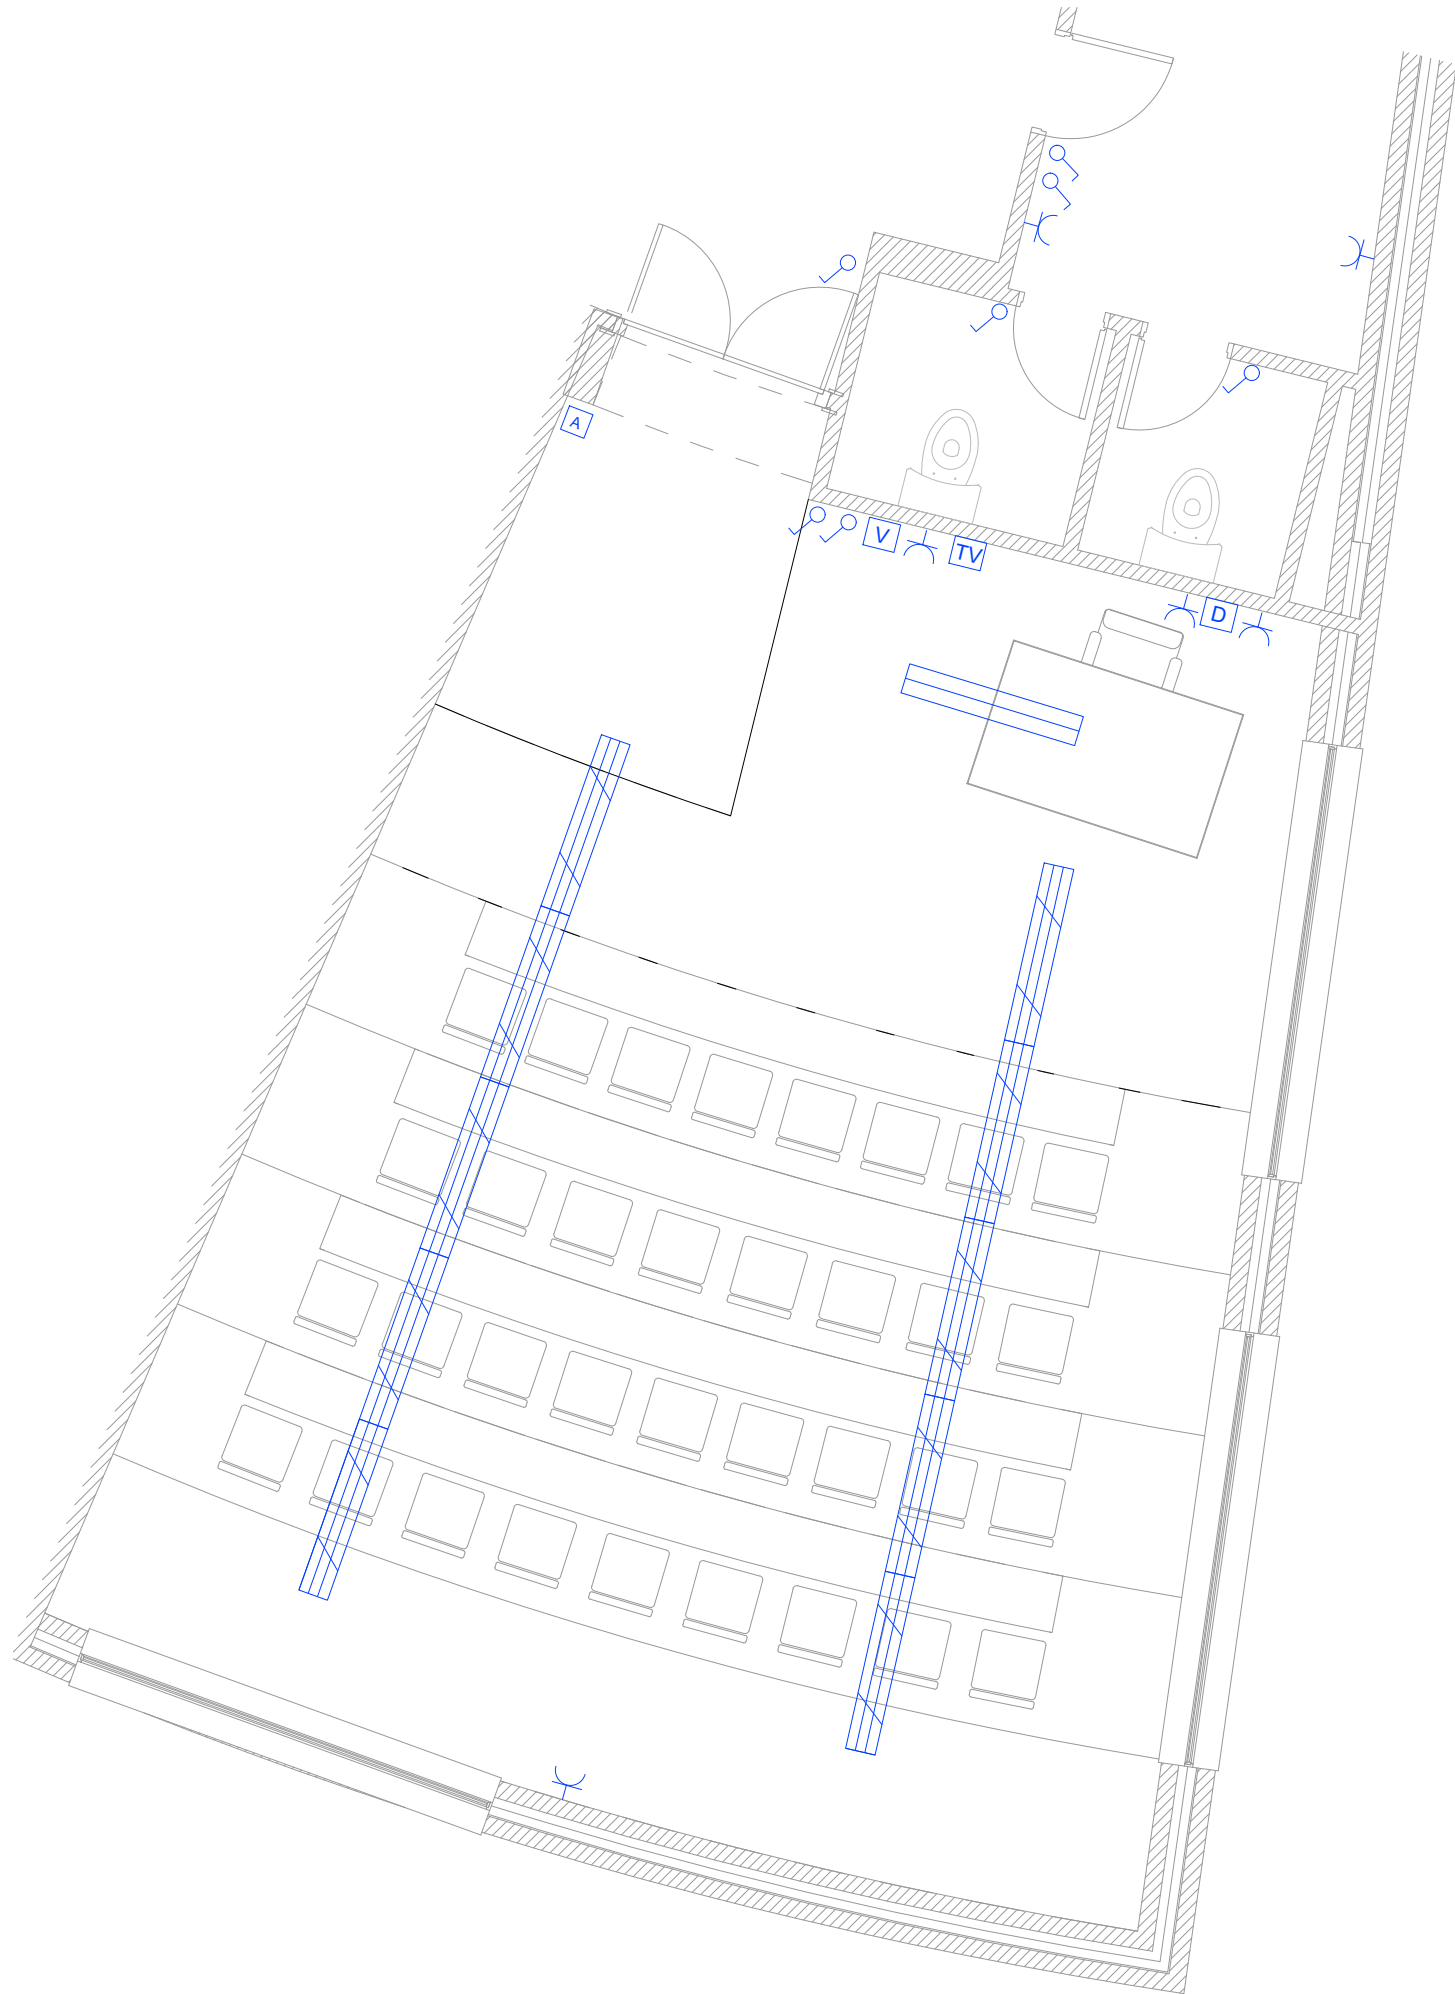

LEYENDA: FUERZA	
	LUMINARIA ESTANCA
	LUMINARIA SUPERFICIE
	MECANISMO DE ENCENDIDO SIMPLE
	ENCHUFE MONOFÁSICO
	PUNTO DE FUERZA VENTILACIÓN
	PUNTO DE FUERZA VOZ
	PUNTO DE FUERZA TELEVISIÓN
	PUNTO DE FUERZA DATOS

PROYECTO:
PROYECTO DE EJECUCIÓN PARA OBRA DE REFORMA DE AULA DE FORMACIÓN EN LA BASE DE LA
ERTZAINZA EN IURRETA (BIZKAIA)

FECHA: Noviembre 2021		ESCALA: 1 : 50	Nº: 04
DIBUJADO:	APROBADO:	ARCHIVO :	REFERENCIA: EN-272
	Verificador	PROYECTO DE EJECUCIÓN	

CLIENTE:
EUSKO JAURLARITZA
SEGURTASUNA SAILA


GOBIERNO VASCO
DEPARTAMENTO DE SEGURIDAD

PLANO:
Estado actual - Alumbrado y fuerza

FIRMADO:

Fdo. Pedro Hernández
Ingeniero Industrial
Colegiado N° 3556

Inarlan
Arquitectura e Ingeniería

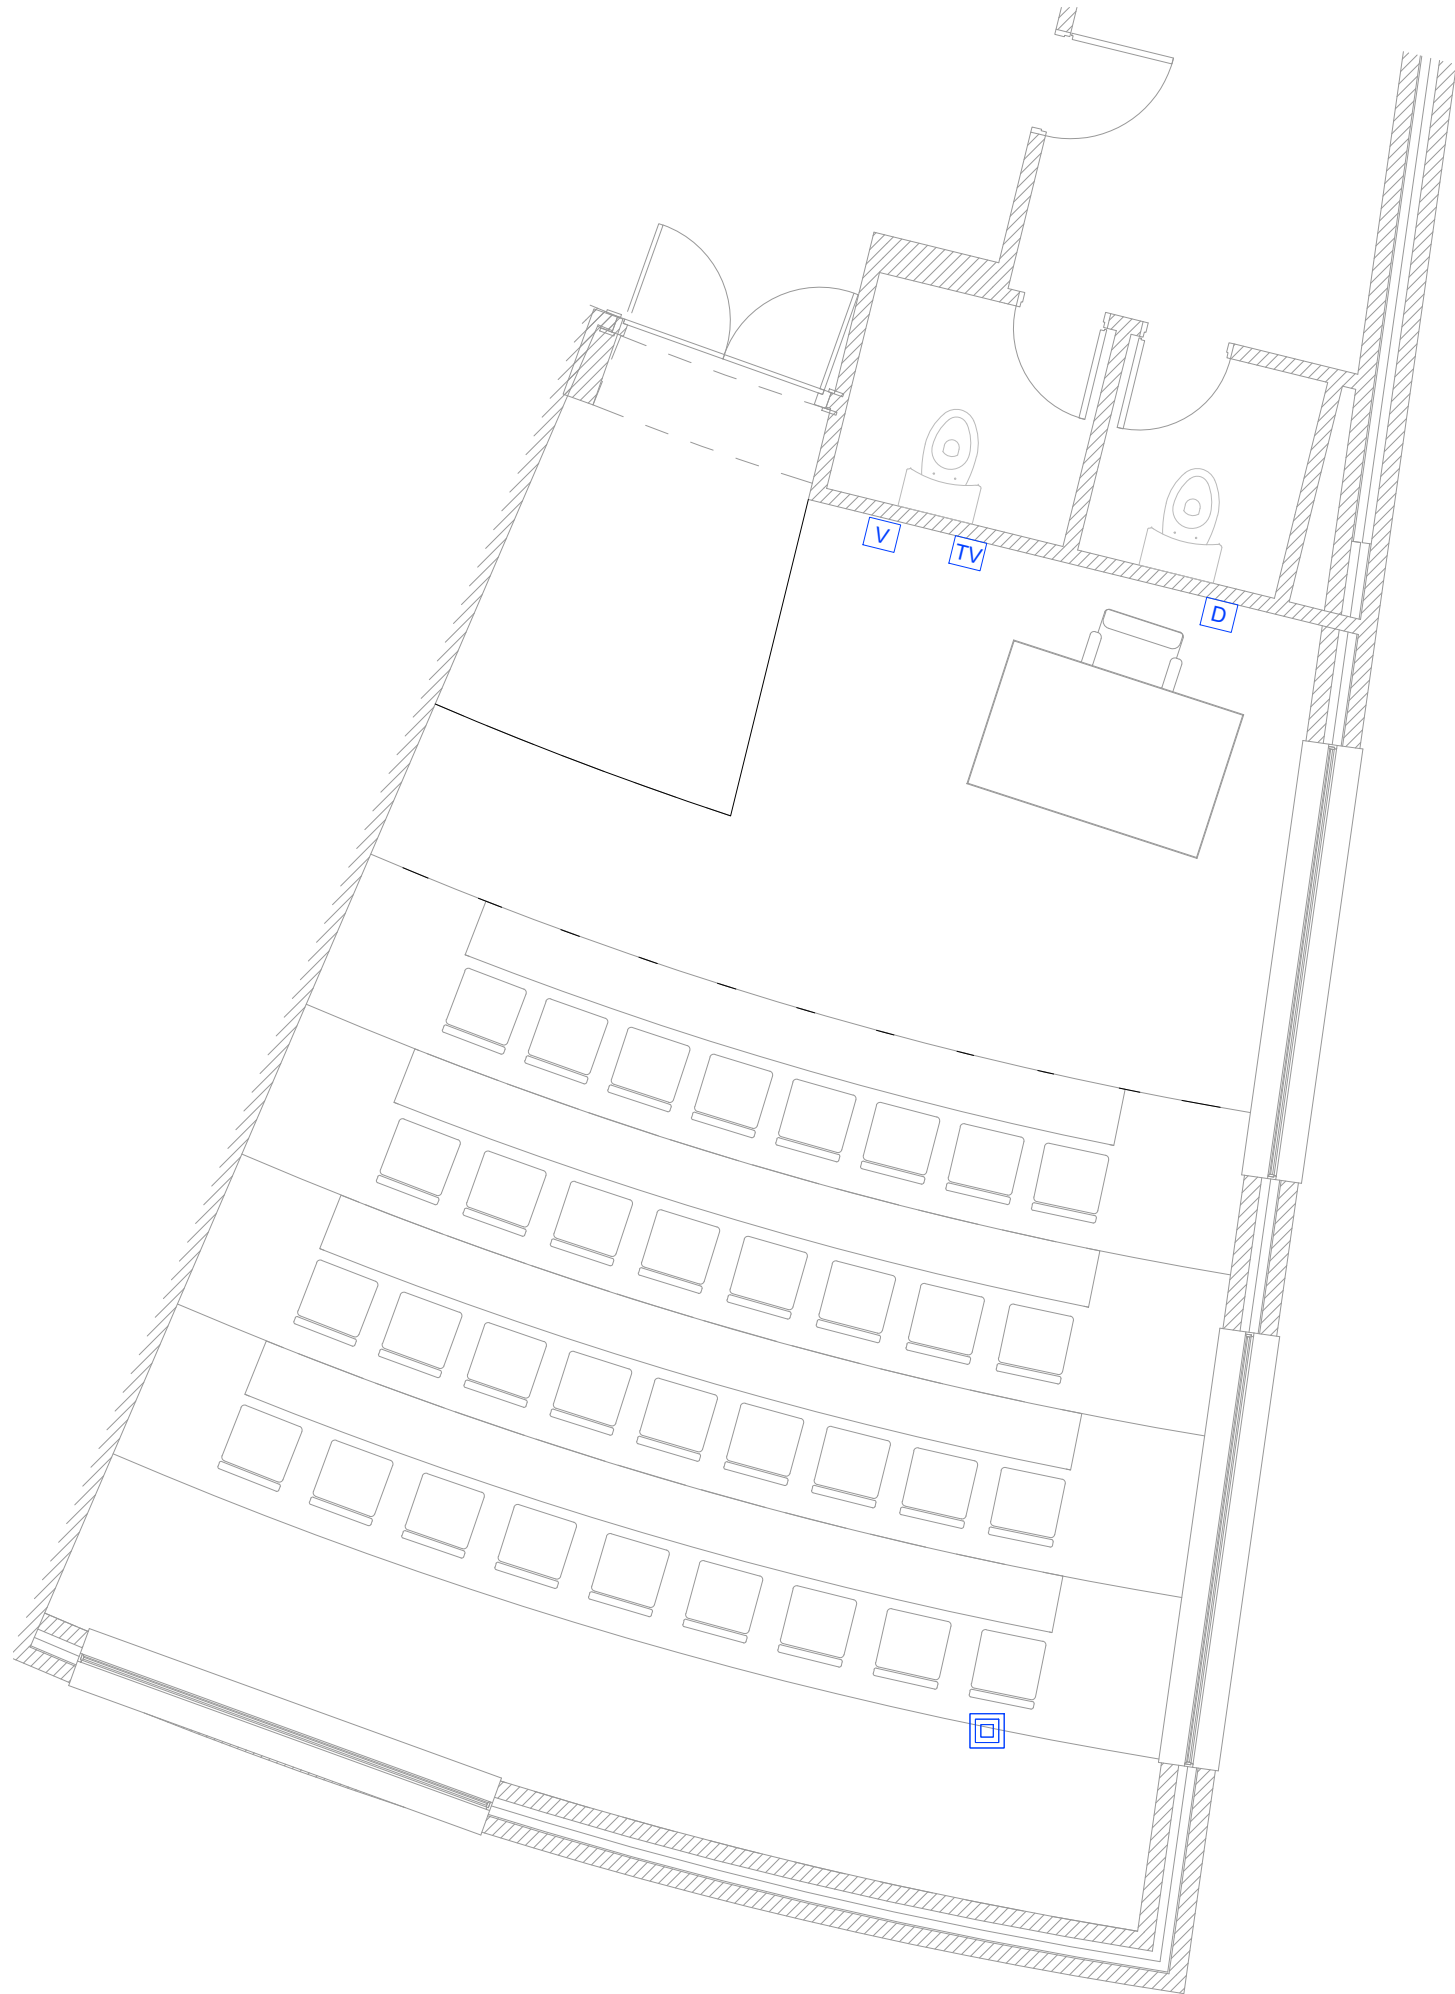

LEYENDA: VOZ, DATOS Y MEGAFONÍA

- V PUNTO DE FUERZA VOZ
- TV PUNTO DE FUERZA TELEVISIÓN
- D PUNTO DE FUERZA DATOS
- SENSOR DE ALARMA

PROYECTO:
PROYECTO DE EJECUCIÓN PARA OBRA DE REFORMA DE AULA DE FORMACIÓN EN LA BASE DE LA
ERTZAINZA EN IURRETA (BIZKAIA)

FECHA:		ESCALA:	Nº:
Noviembre 2021		1 : 50	05
DIBUJADO:	APROBADO:	ARCHIVO :	REFERENCIA: EN-272
	Verificador	PROYECTO DE EJECUCIÓN	

CLIENTE:
EUSKO JAURLARITZA
SEGURTASUNA SAILA

GOBIERNO VASCO
DEPARTAMENTO DE SEGURIDAD

PLANO:
Estado actual - Voz, datos y
megafonía

FIRMADO:

Fdo. Pedro Hernández
Ingeniero Industrial
Colegiado Nº 3556

Inarlan
Arquitectura e Ingeniería



LEYENDA: CLIMATIZACIÓN Y VENTILACIÓN

- CONDUCTO RETORNO O EXTRACCIÓN
- CONDUCTO IMPULSIÓN
- UNIDAD FANCOIL DE CONDUCTO
- REJILLA
- BOCA DE EXTRACCIÓN
- CONDUCTO VERTICAL

PROYECTO:
PROYECTO DE EJECUCIÓN PARA OBRA DE REFORMA DE AULA DE FORMACIÓN EN LA BASE DE LA
ERTZAINZA EN IURRETA (BIZKAIA)

FECHA:		ESCALA:	Nº:
Noviembre 2021		1 : 50	06
DIBUJADO:	APROBADO:	ARCHIVO :	REFERENCIA: EN-272
	Verificador	PROYECTO DE EJECUCIÓN	

CLIENTE:
EUSKO JAURLARITZA
SEGURTASUNA SAILA


GOBIERNO VASCO
DEPARTAMENTO DE SEGURIDAD

PLANO:
Estado actual - Climatización y
ventilación

FIRMADO:

Fdo. Pedro Hernández
Ingeniero Industrial
Colegiado Nº 3556

Inarlan
Arquitectura e Ingeniería

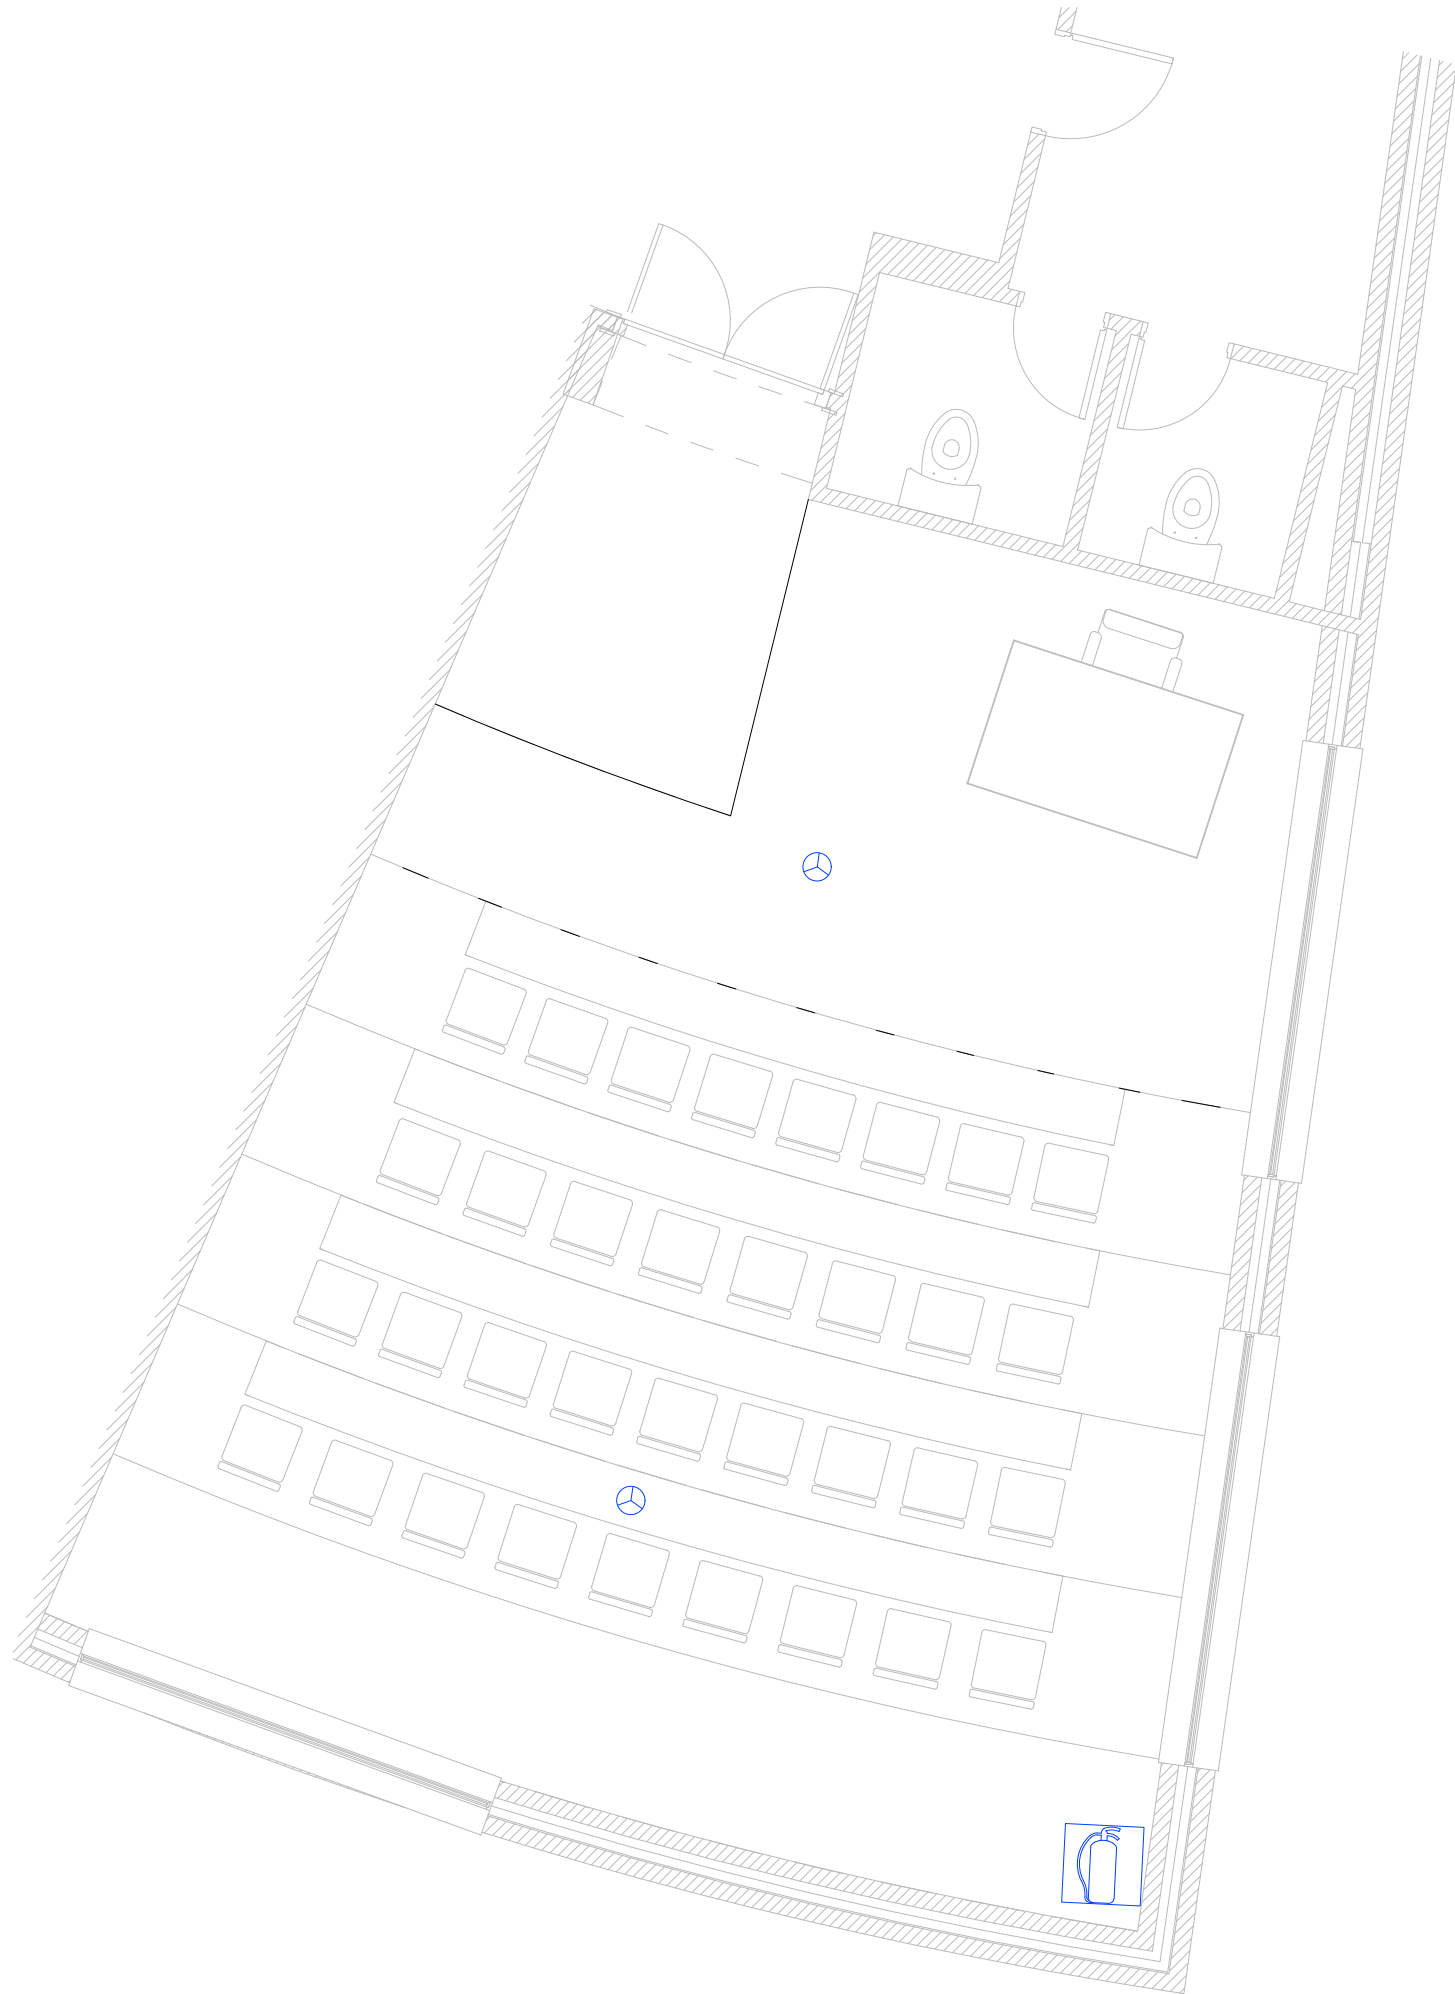

- LEYENDA: P.C.I.
- 

DETECTOR DE INCENDIOS
- 

EXTINTOR DE POLVO 21A - 113B

PROYECTO:
PROYECTO DE EJECUCIÓN PARA OBRA DE REFORMA DE AULA DE FORMACIÓN EN LA BASE DE LA
ERTZAINZA EN IURRETA (BIZKAIA)

FECHA:		ESCALA:	Nº:
Noviembre 2021		1 : 50	07
DIBUJADO:	APROBADO:	ARCHIVO :	REFERENCIA: EN-272
	Verificador	PROYECTO DE EJECUCIÓN	

CLIENTE:
EUSKO JAURLARITZA
SEKURTASUNA SAILA


 GOBIERNO VASCO
DEPARTAMENTO DE SEGURIDAD

PLANO:
Estado actual - Protección contra
incendios

FIRMADO:



Pedro Hernández
Ingeniero Industrial
Colegiado Nº 3556


Inarlan
Arquitectura e Ingeniería

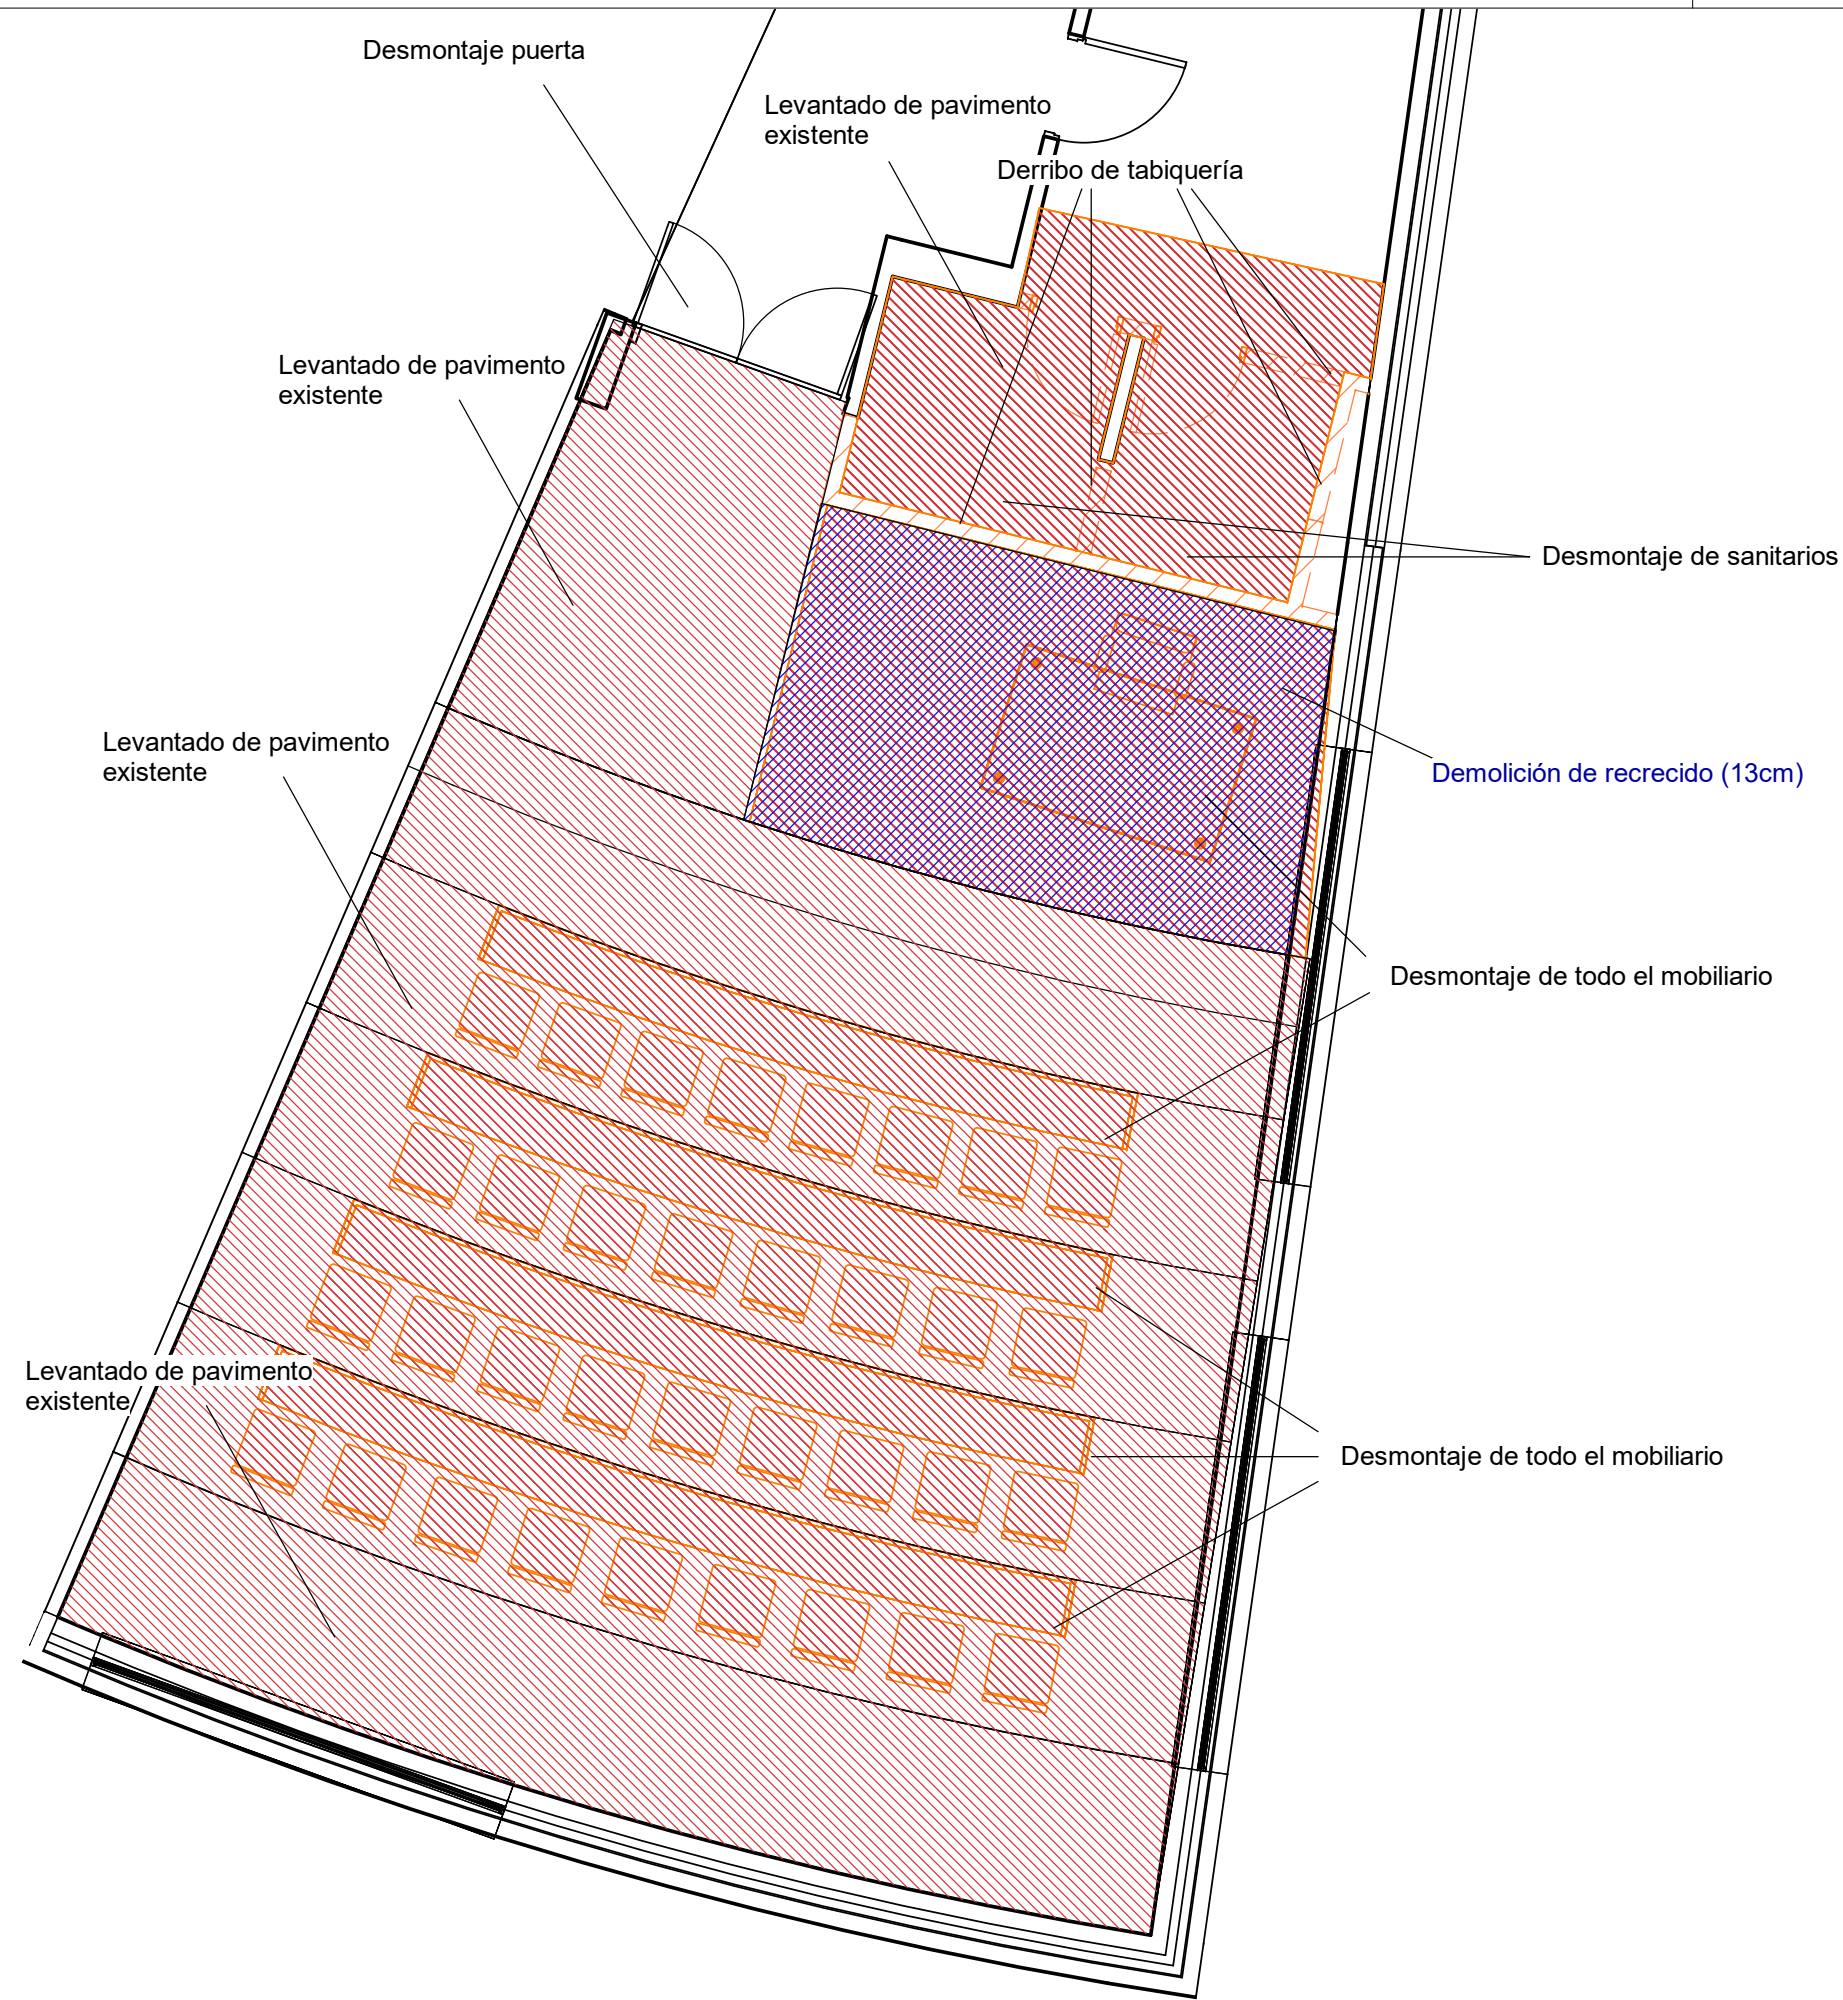

FIRMADO: 
Pedro Hernández
Ingeniero Industrial
Colegiado N° 3536

PROYECTO: PROYECTO DE EJECUCIÓN PARA OBRA DE REFORMA DE AULA DE FORMACIÓN EN LA BASE DE LA ERTZAINZA EN IURRETA (BIZKAIA)	FECHA:		ESCALA:		Nº:		CLIENTE: EUSKO JAURLARITZA  GOBIERNO VASCO SEGURTASUNA SALA  DEPARTAMENTO DE SEGURIDAD	PLANO: Demoliciones y derribos - Planta baja	 Inarlan Arquitectura e Ingeniería
	Noviembre 2021		1 : 50		08				
	DIBUJADO:	APROBADO:	ARCHIVO :	REFERENCIA: EN-272					
		Verificador	PROYECTO DE EJECUCIÓN						

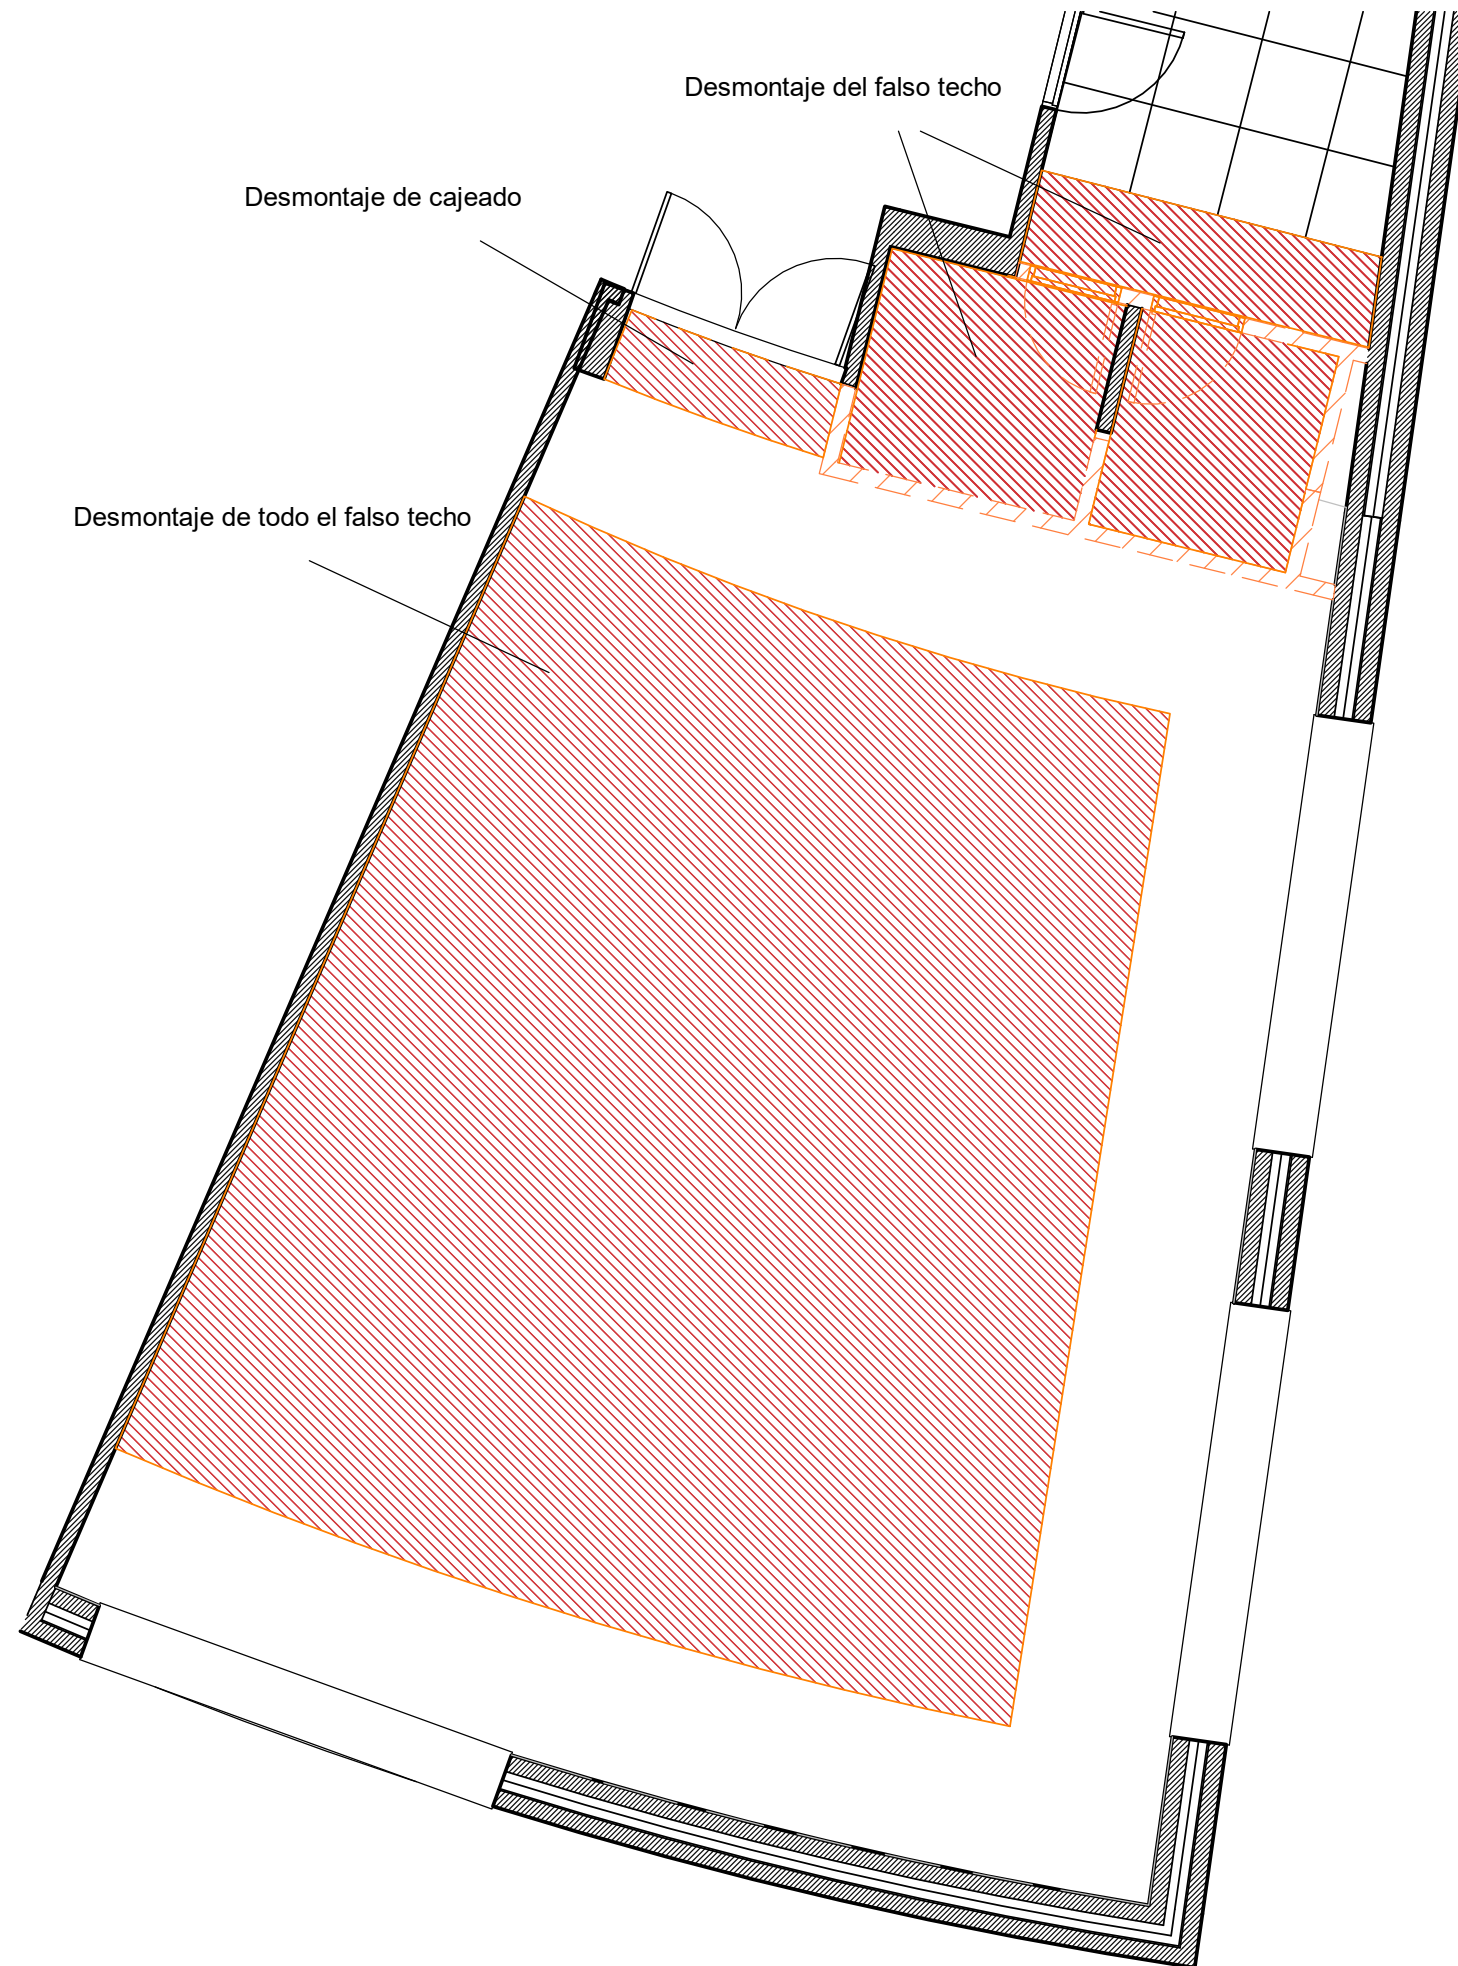

FIRMADO: 
Fco. Pedro Hernández
Ingeniero Industrial
Colegiado N° 3536

PROYECTO:	
PROYECTO DE EJECUCIÓN PARA OBRA DE REFORMA DE AULA DE FORMACIÓN EN LA BASE DE LA ERTZAINZA EN IURRETA (BIZKAIA)	

FECHA:		ESCALA:	Nº:
Noviembre 2021		1 : 50	09
DIBUJADO:	APROBADO:	ARCHIVO :	REFERENCIA: EN-272
	Verificador	PROYECTO DE EJECUCIÓN	

CLIENTE:	
EUSKO JAURLARITZA	GOBIERNO VASCO
SEGURTASUNA SALA	DEPARTAMENTO DE SEGURIDAD

PLANO:
Demoliciones y derribos - Techos

 Inarlan Arquitectura e Ingeniería

Usos y superficies	
Nombre	Área

Aula de formación	58.87 m²
Cabina 2	2.31 m²
Cabina 1	1.86 m²
Aseo	9.94 m²
Total general: 4	72.99 m²
Sup. construida	84.30 m²

1 ponenete + 14 oyentes

Leyenda

- Aseo
- Aula de formación
- Cabina 1
- Cabina 2



PROYECTO:
PROYECTO DE EJECUCIÓN PARA OBRA DE REFORMA DE AULA DE FORMACIÓN EN LA BASE DE LA ERTZAINZA EN IURRETA (BIZKAIA)

FECHA:		ESCALA:		Nº:	
Noviembre 2021		1 : 50		10	
DIBUJADO:	APROBADO:	ARCHIVO :		REFERENCIA: EN-272	
	Verificador	PROYECTO DE EJECUCIÓN			

CLIENTE:
EUSKO JAURLARITZA
SEGURTASUNA SALA


GOBIERNO VASCO
DEPARTAMENTO DE SEGURIDAD

PLANO:
Estado reformado - Planta


FIRMADO:

Fdo. Pedro Hernández
Ingeniero Industrial
Colegiado Nº 3556


Inarlan
Arquitectura e Ingeniería

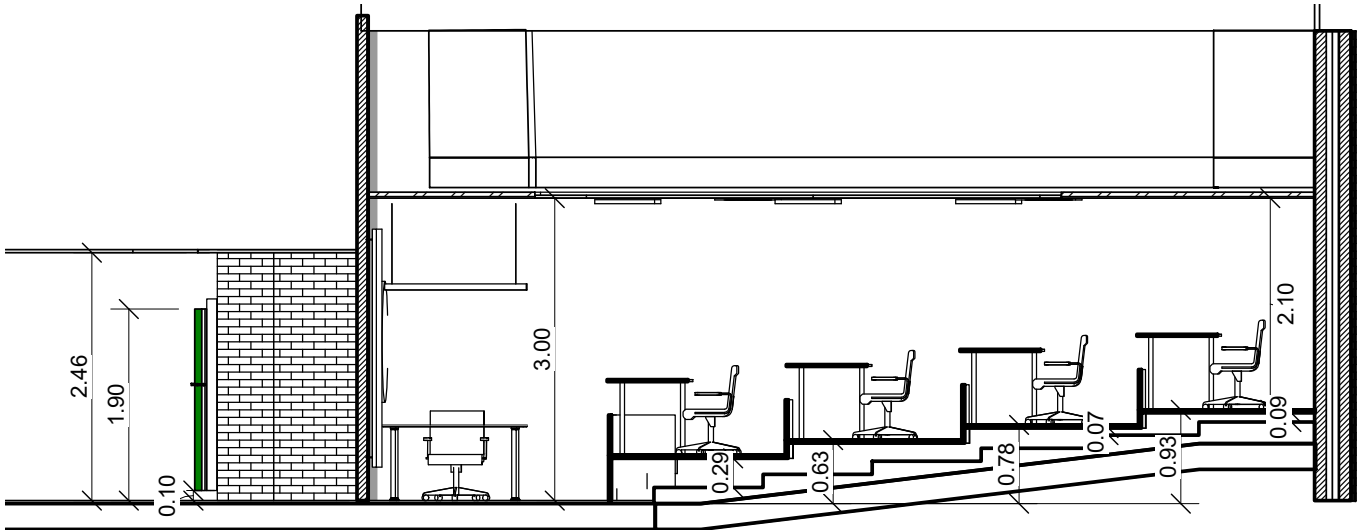

1 EP Aula A
11 1 : 75

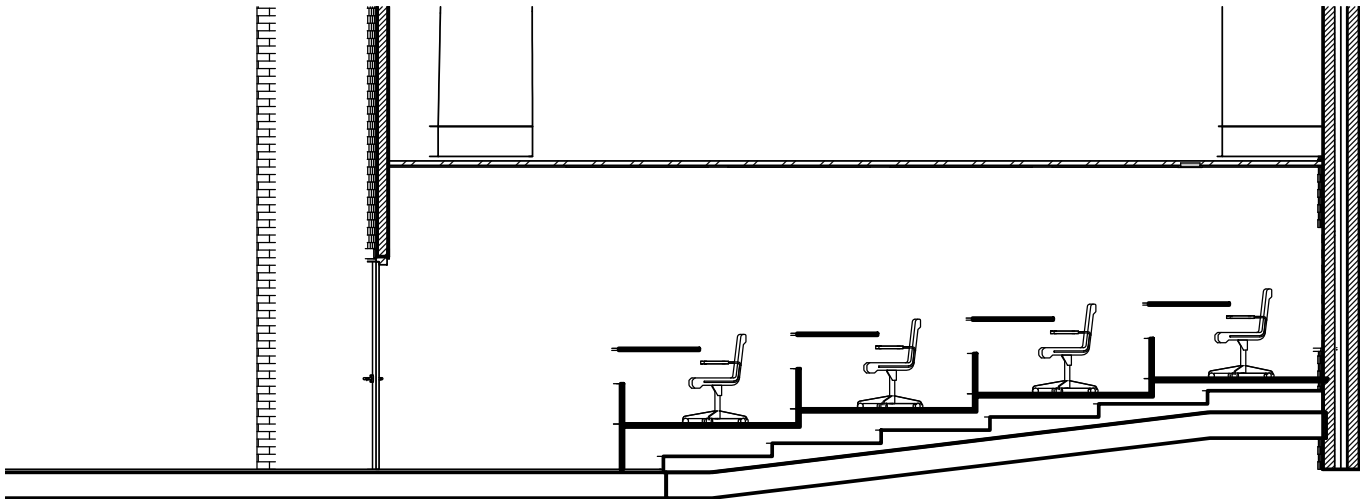

2 EP Aula B
11 1 : 75

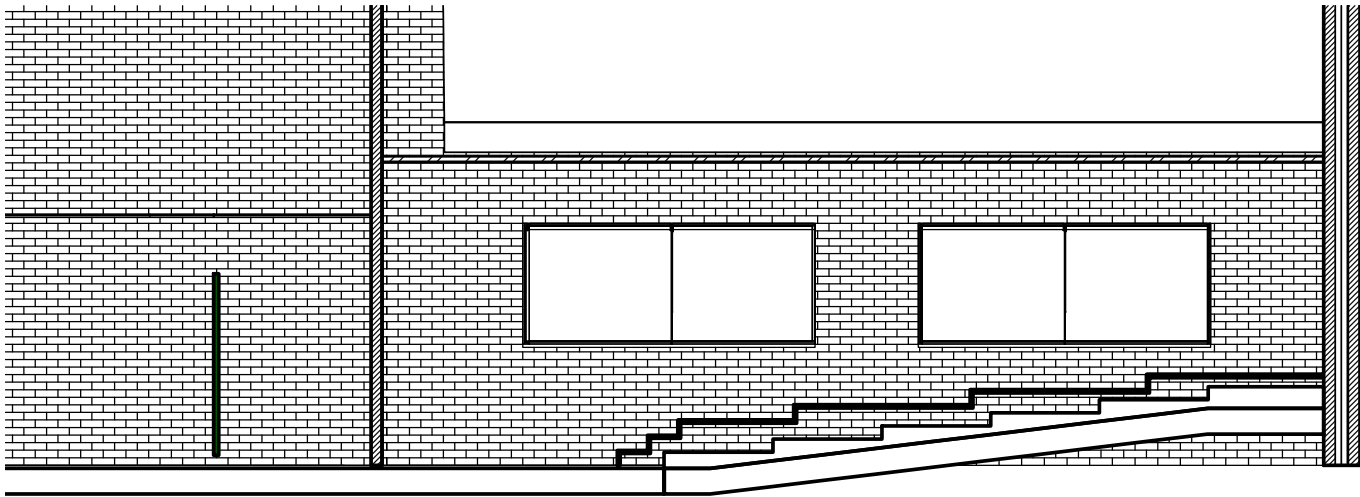

3 EP Aula C
11 1 : 75

PROYECTO:
PROYECTO DE EJECUCIÓN PARA OBRA DE REFORMA DE AULA DE FORMACIÓN EN LA BASE DE LA
ERTZAINZA EN IURRETA (BIZKAIA)

FECHA:		ESCALA:		Nº:	
Noviembre 2021		1 : 75		11	
DIBUJADO:	APROBADO:	ARCHIVO :		REFERENCIA: EN-272	
	Verificador	PROYECTO DE EJECUCIÓN			

CLIENTE:
EUSKO JAURLARITZA
SEGURTASUNA SALA





GOBIERNO VASCO
DEPARTAMENTO DE SEGURIDAD

PLANO:
Estado reformado - Secciones

FIRMADO:

Fdo. Pedro Hernández
Ingeniero Industrial
Colegiado Nº 3556



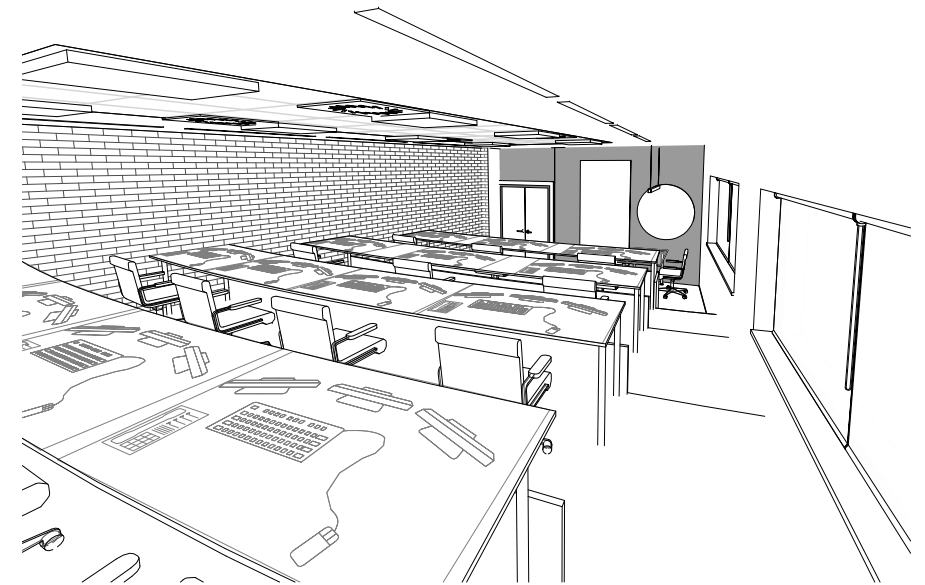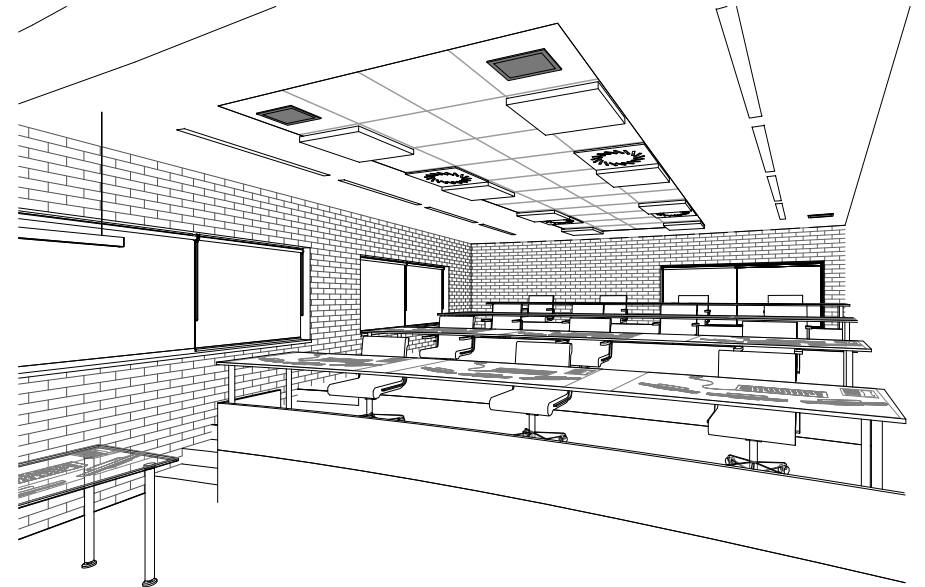

FIRMADO: 
Filo Pedro Hernández
Ingeniero Industrial
Colegiado Nº 3556



PROYECTO:
PROYECTO DE EJECUCIÓN PARA OBRA DE REFORMA DE AULA DE FORMACIÓN EN LA BASE DE LA
ERTZAINZA EN IURRETA (BIZKAIA)

FECHA:		ESCALA:		Nº:	
Noviembre 2021		1 : 50		12	
DIBUJADO:	APROBADO:	ARCHIVO :		REFERENCIA: EN-272	
	Verificador	PROYECTO DE EJECUCIÓN			

CLIENTE:
EUSKO JAURLARITZA  GOBIERNO VASCO
SEGURTASUNA SALA DEPARTAMENTO DE SEGURIDAD

PLANO:
Estado reformado - Puestos de
trabajo


Inarlan
Arquitectura e Ingeniería

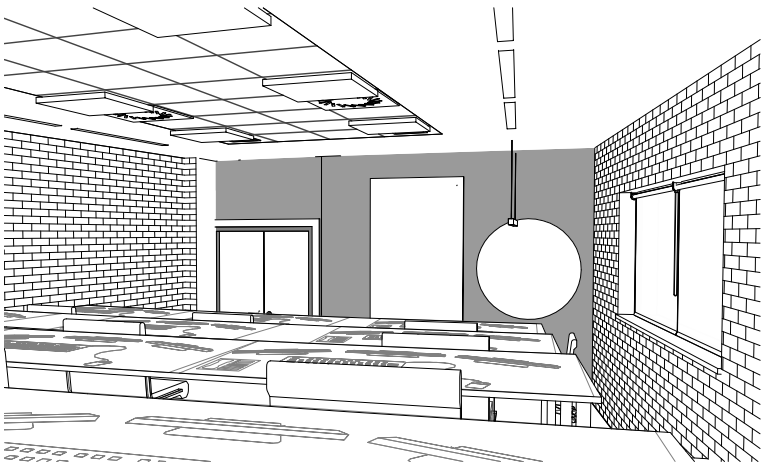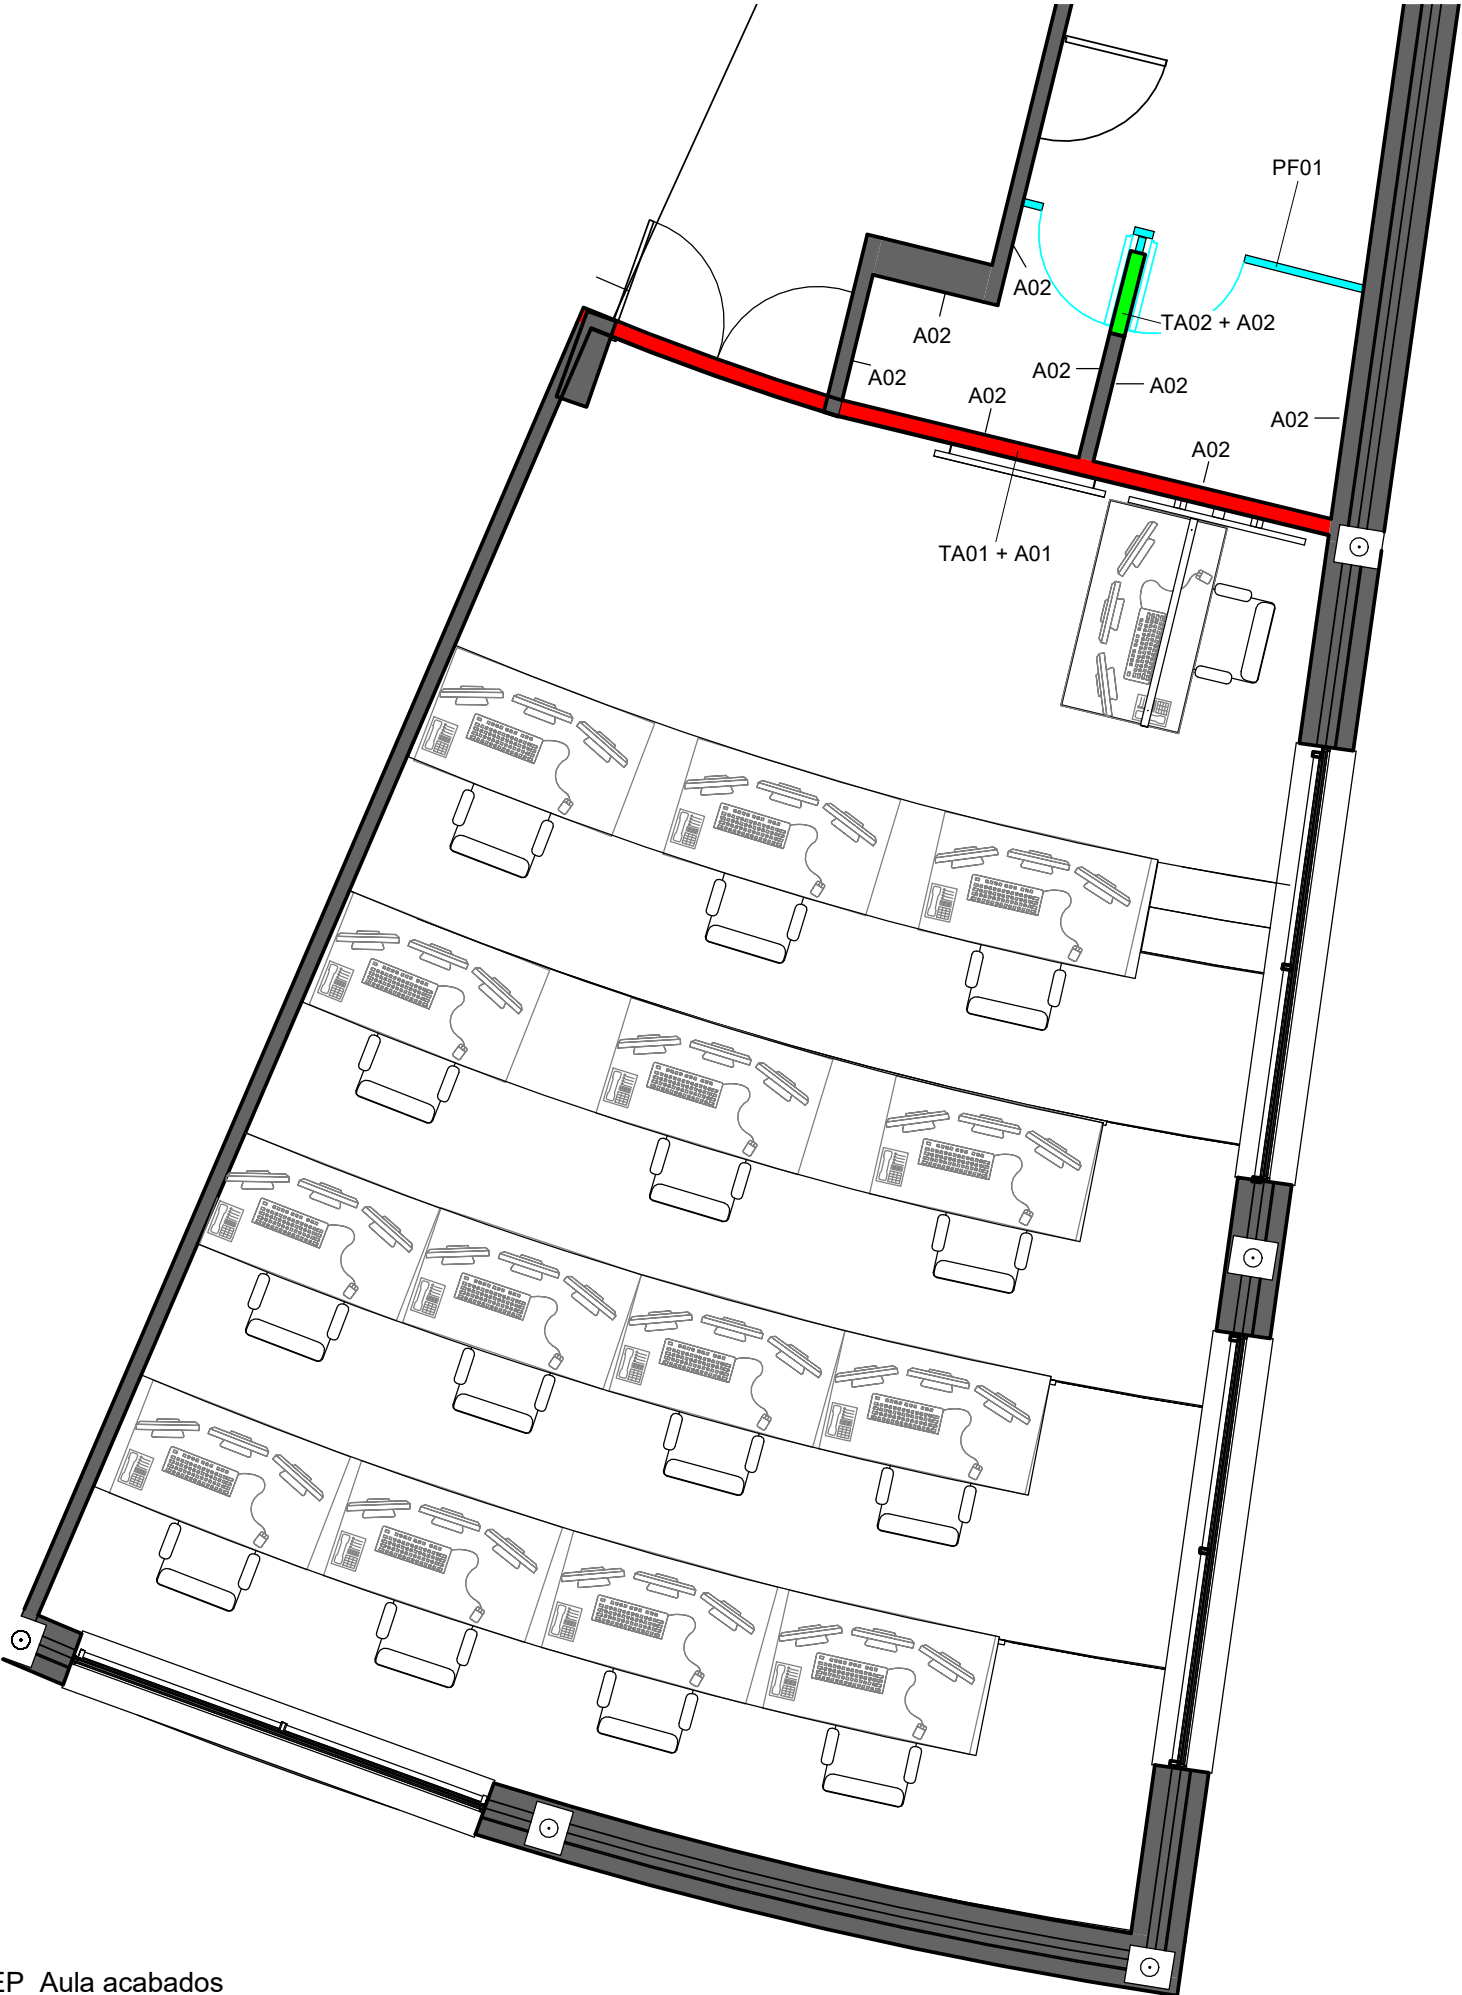

LEYENDA DE PARTICIONES y ACABADOS


TA01- Tabique cerámico aligerado 140mm enlucido con pasta de yeso

TA02- Tabique de fábrica de ladrillo cerámico hueco doble de 90mm

PF01- Mamparas panel fenólico con puertas de 60cm

A01- Pintura plástica

A02- Baldosa de gres

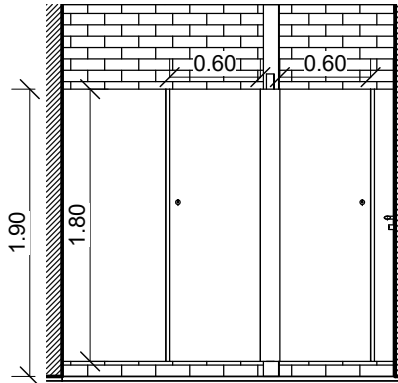

2 Alzado baños
13 1 : 50

1 EP Aula acabados
13 1 : 50


PROYECTO:	
PROYECTO DE EJECUCIÓN PARA OBRA DE REFORMA DE AULA DE FORMACIÓN EN LA BASE DE LA ERTZAINZA EN IURRETA (BIZKAIA)	

FECHA:		ESCALA:		Nº:	
Noviembre 2021		1 : 50		13	
DIBUJADO:	APROBADO:	ARCHIVO :		REFERENCIA: EN-272	
	Verificador	PROYECTO DE EJECUCIÓN			


CLIENTE:	
EUSKO JAURLARITZA	
SEGURTASUNA SALA	
GOBIERNO VASCO	
DEPARTAMENTO DE SEGURIDAD	

PLANO:	
Estado reformado - Particiones y acabados	

FIRMADO:	
Fdo. Fernando Hernández	
Ingeniero Industrial	
Colegiado Nº 3556	
Inarlan	
Arquitectura e Ingeniería	

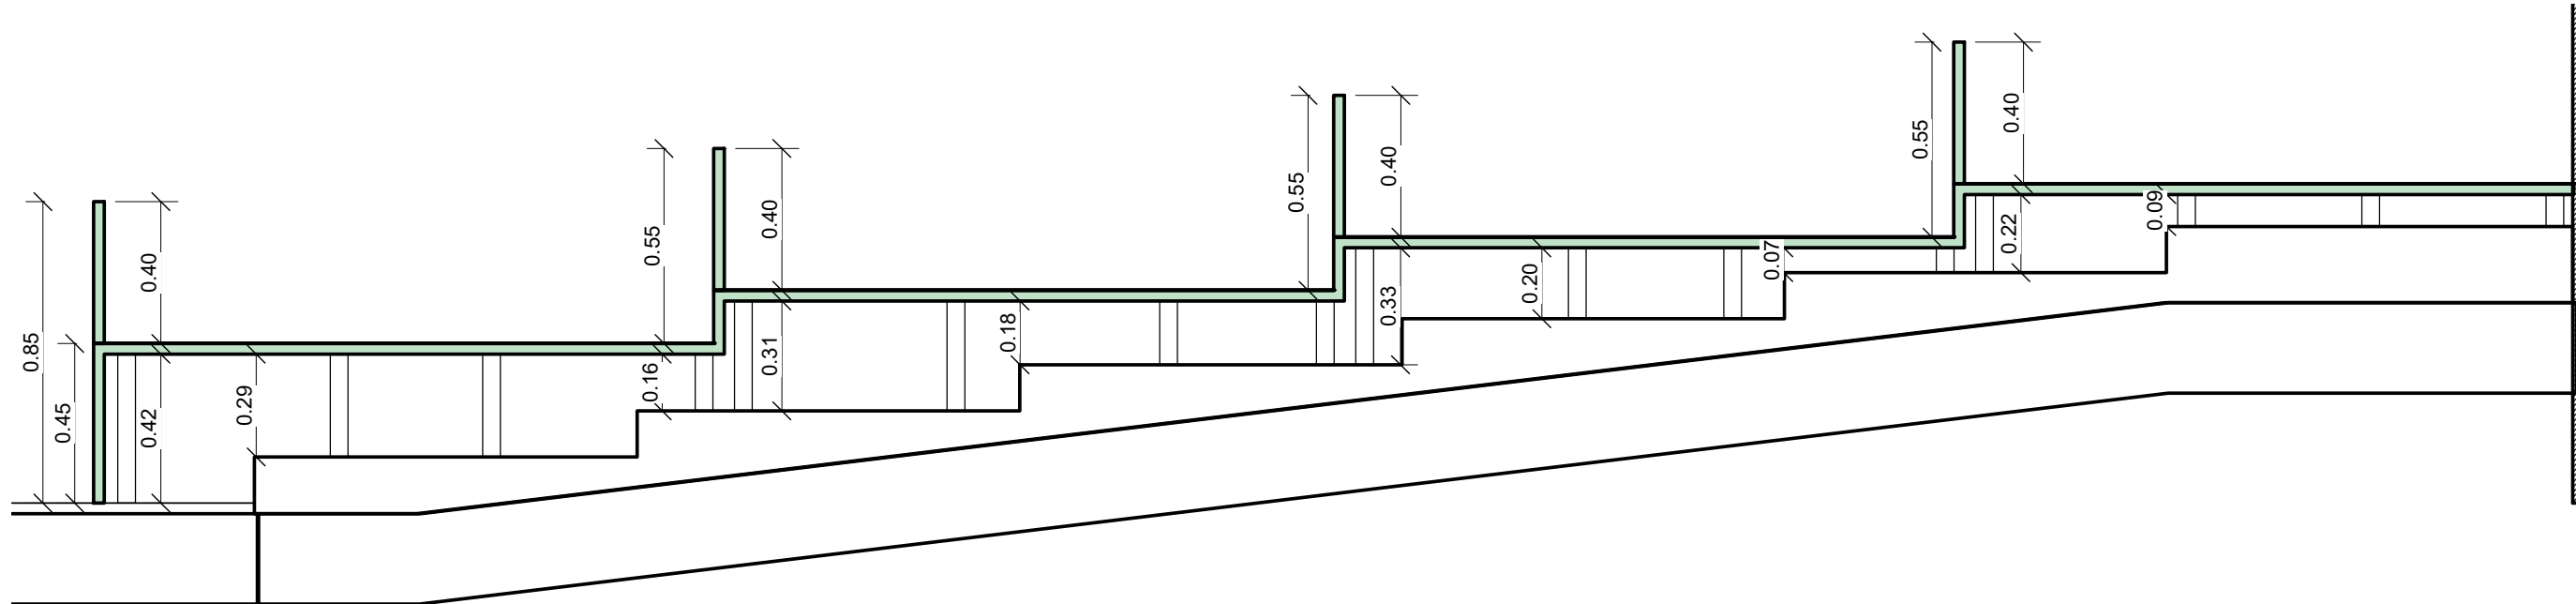

2 EP Suelo técnico
14 1 : 20

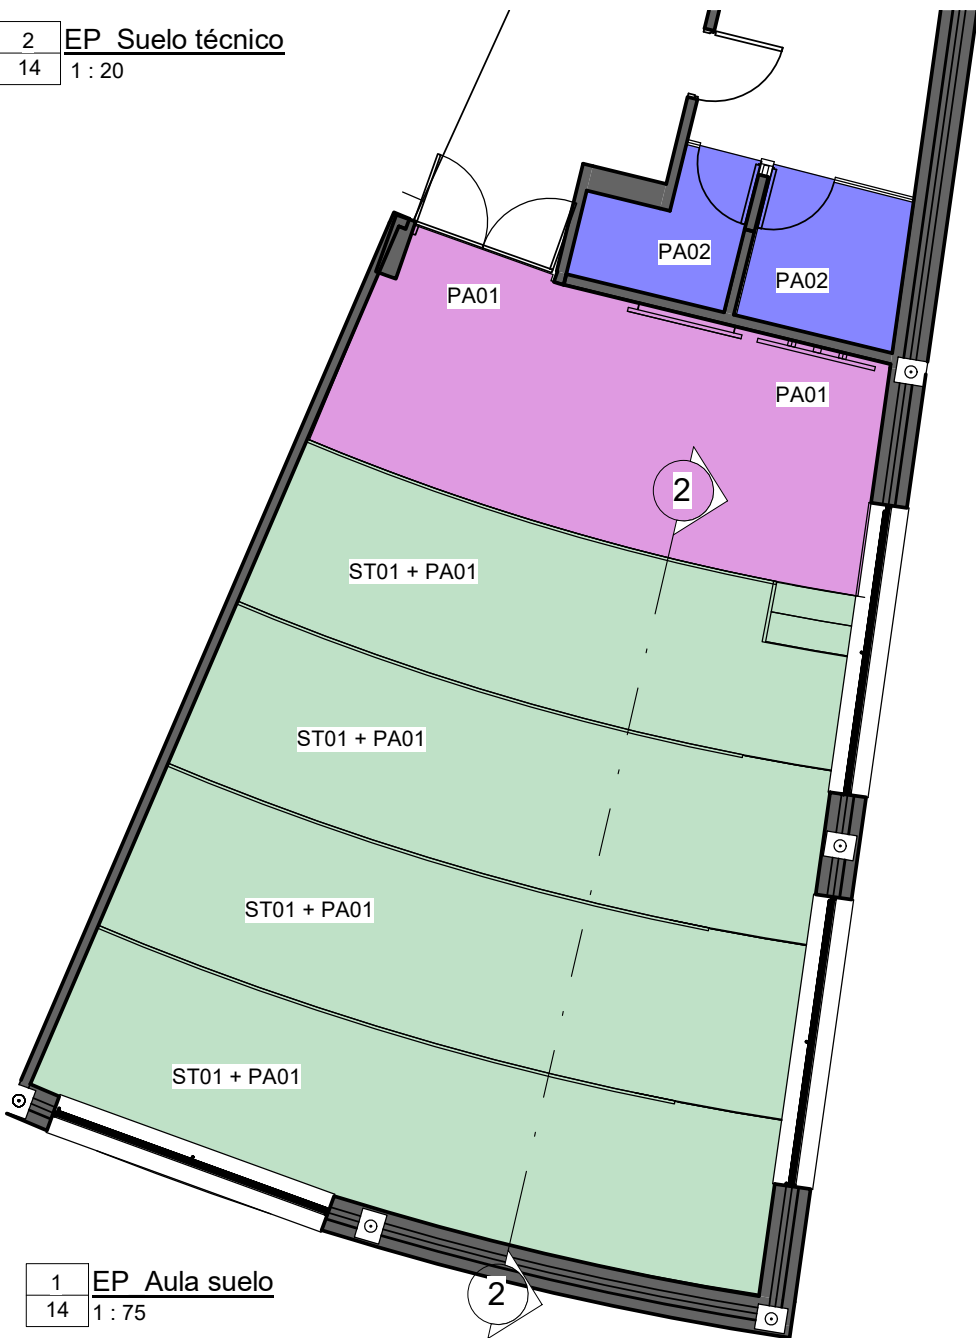

1 EP Aula suelo
14 1 : 75

LEYENDA SUELOS

ST01- Suelo técnico elevado 600x600

PA01- Moqueta modular en losetas clase 2

PA02- Baldosa gres antideslizante clase 2 400x400

FIRMADO:

Fdo. Pedro Hernández
Ingeniero Industrial
Colegiado Nº 3556

PROYECTO:
PROYECTO DE EJECUCIÓN PARA OBRA DE REFORMA DE AULA DE FORMACIÓN EN LA BASE DE LA
ERTZAINZA EN IURRETA (BIZKAIA)

FECHA:		ESCALA:		Nº:	
Noviembre 2021		Como se indica		14	
DIBUJADO:	APROBADO:	ARCHIVO:	REFERENCIA: EN-272		
	Verificador	PROYECTO DE EJECUCIÓN			


CLIENTE:
EUSKO JAURLARITZA
SEGURTASUNA SALA




GOBIERNO VASCO
DEPARTAMENTO DE SEGURIDAD

PLANO:
Estado reformado - Suelos



Inarlan
Arquitectura e Ingeniería

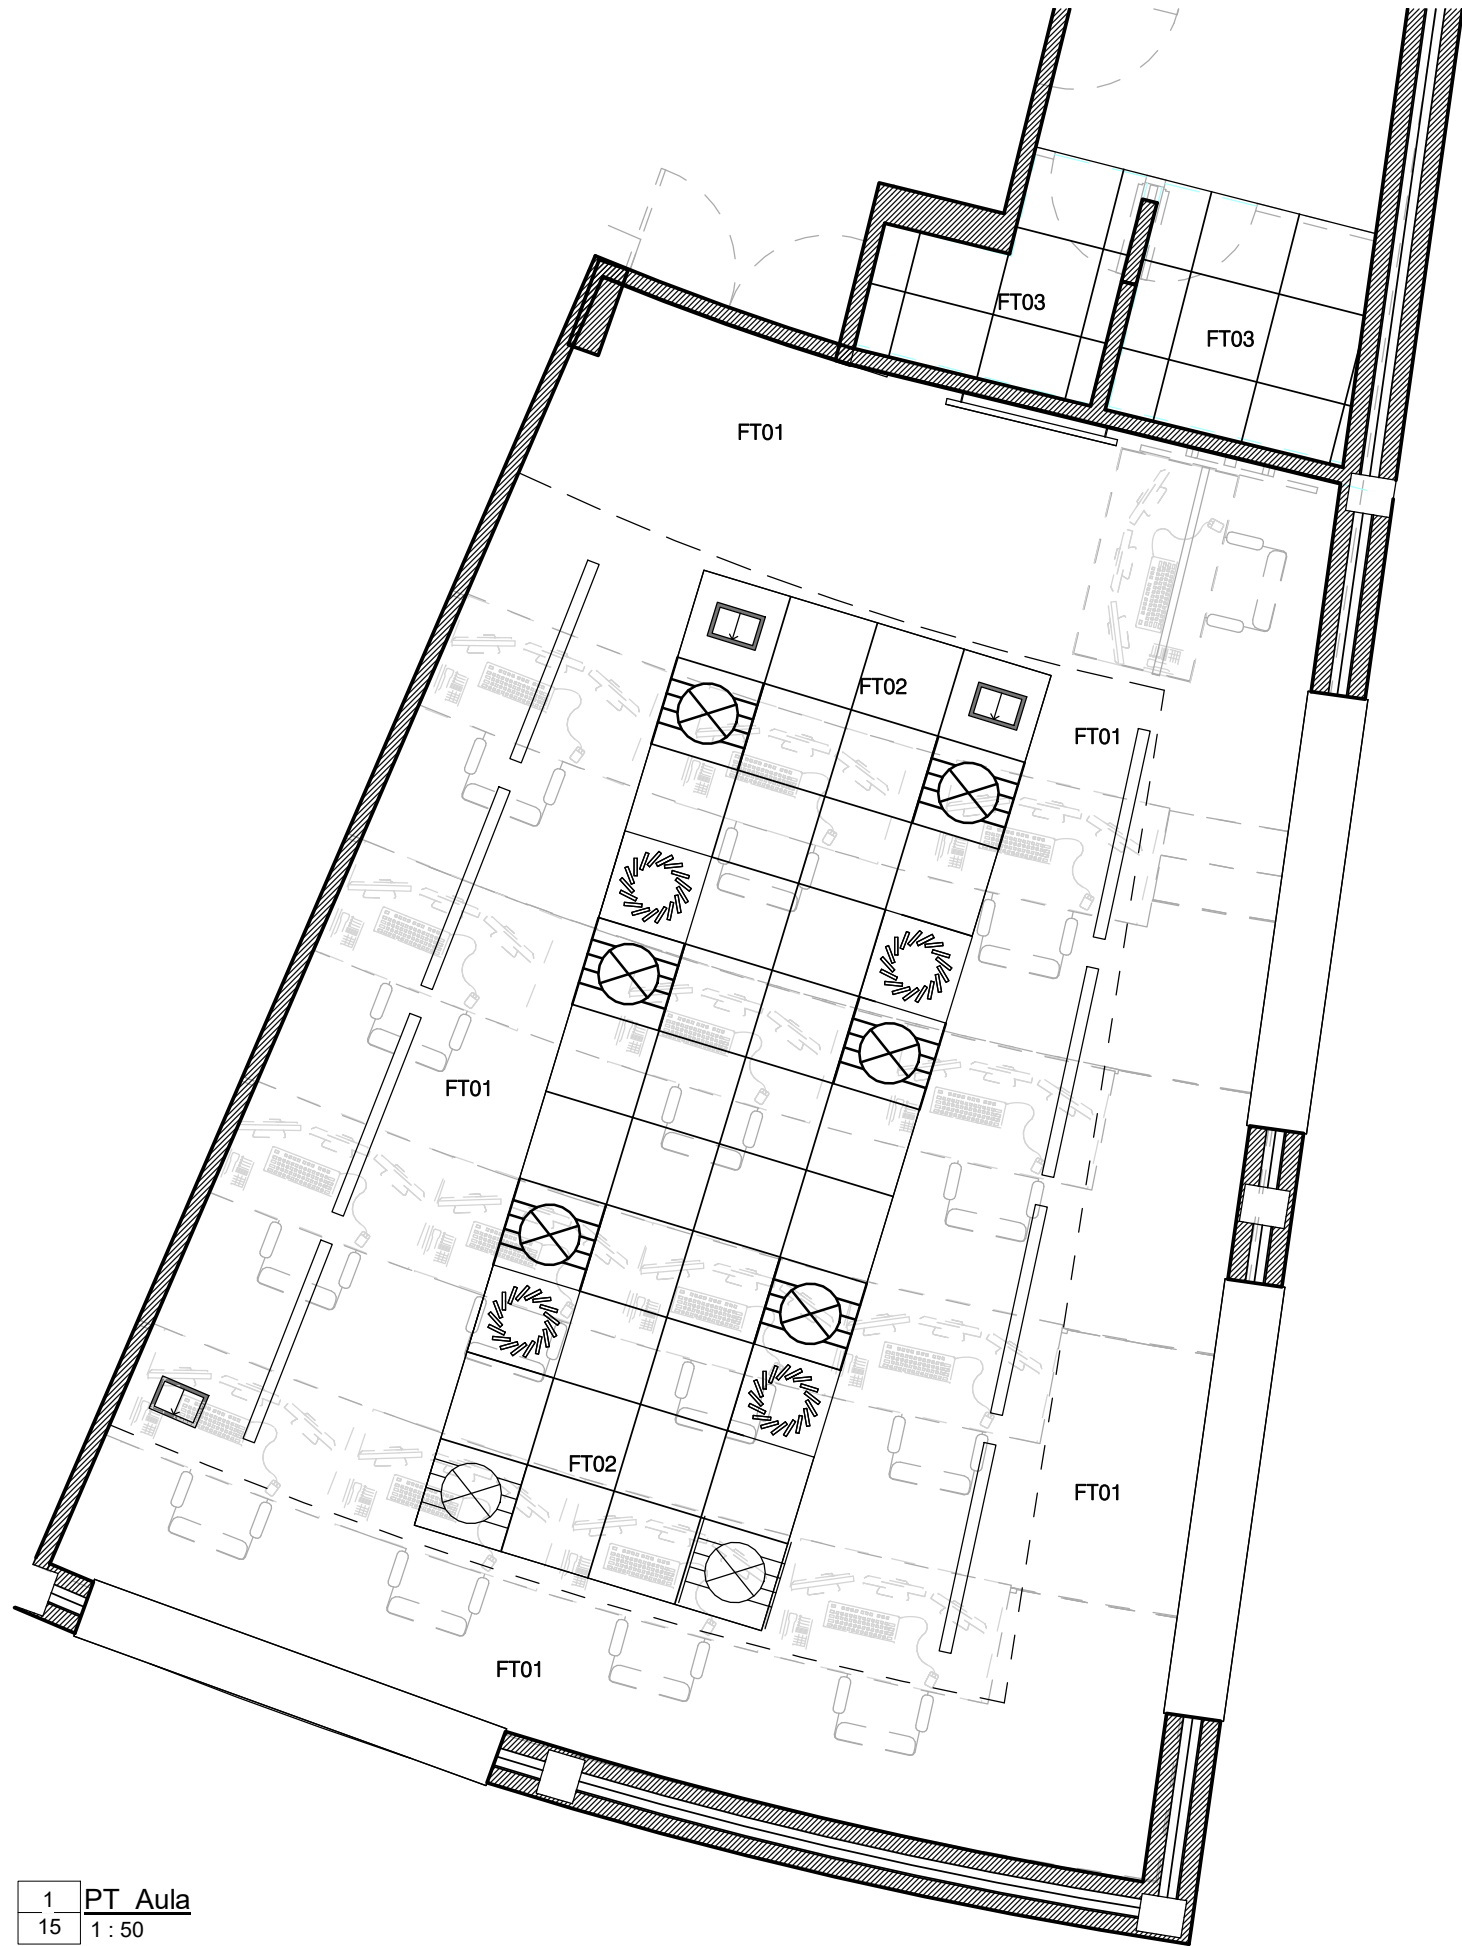

1 PT Aula
15 1:50

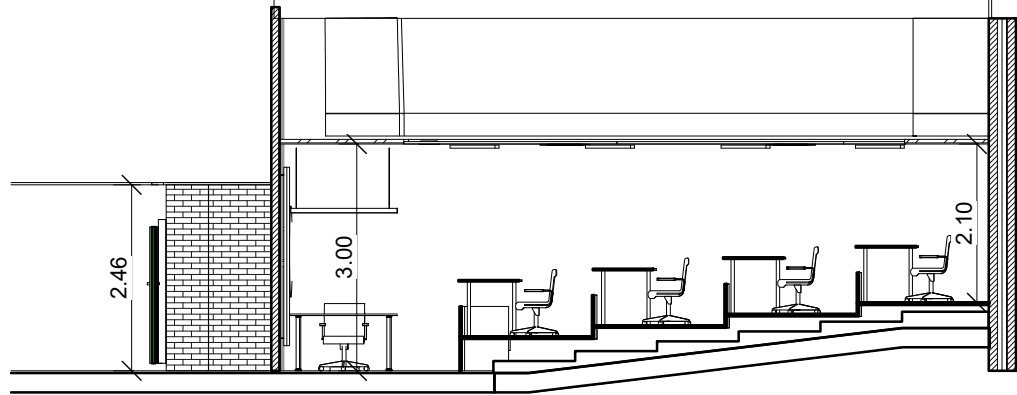

2 EP Techo
15 1:100

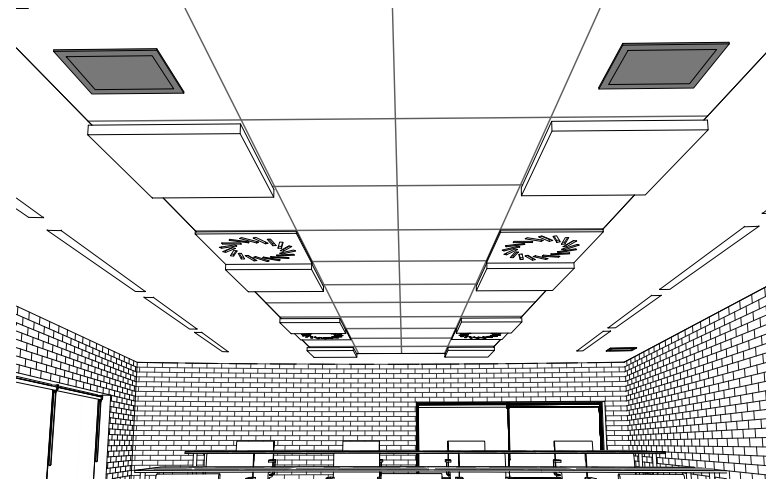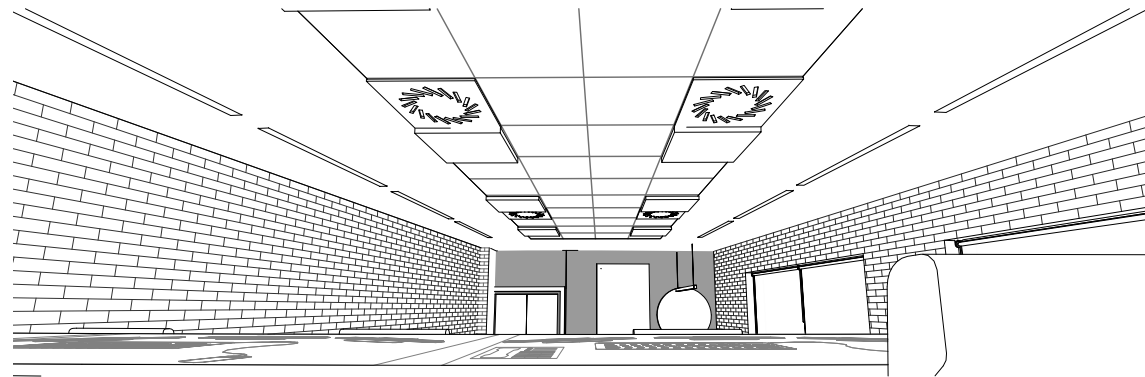

LEYENDA TECHOS	
FT_01	Falso techo continuo suspendido mediante una estructura metálica de acero galvanizado. Placas de yeso laminado
FT_02	Falso techo registrable suspendido, con perfilera vista y paneles modulares de 600mm x 600mm de lana de roca y cara vista revestida con velo mineral.
FT_03	Falso techo registrable suspendido, con perfilera vista y paneles modulares de 600mm x 600mm antihumedad

PROYECTO:
PROYECTO DE EJECUCIÓN PARA OBRA DE REFORMA DE AULA DE FORMACIÓN EN LA BASE DE LA
ERTZAINZA EN IURRETA (BIZKAIA)

FECHA:		ESCALA:		Nº:	
Noviembre 2021		Como se indica		15	
DIBUJADO:	APROBADO:	ARCHIVO :		REFERENCIA: EN-272	
	Verificador	PROYECTO DE EJECUCIÓN			

CLIENTE:
EUSKO JAURLARITZA
SEGURTASUNA SALA



GOBIERNO VASCO
DEPARTAMENTO DE SEGURIDAD



PLANO:
Estado reformado - Techo reflejado

FIRMADO:

Fdo. Pedro Hernández
Ingeniero Industrial
Colegiado Nº 3536

Inarlan
Arquitectura e Ingeniería

PUERTAS							
TIPO	DESCRIPCIÓN	ALTURA	ANCHURA	ACABADO	CERRADURA	HERRAJES	UD
P_01	Puerta de paso de madera maciza de lacado barnizada de dos hojas de 0.7 con premarco de pino rojo.	2.03	1.40	Lacado. Color a elegir por DF.	Embutida con cierre a punto, llave y manivela de nylon.	Acero inox	1

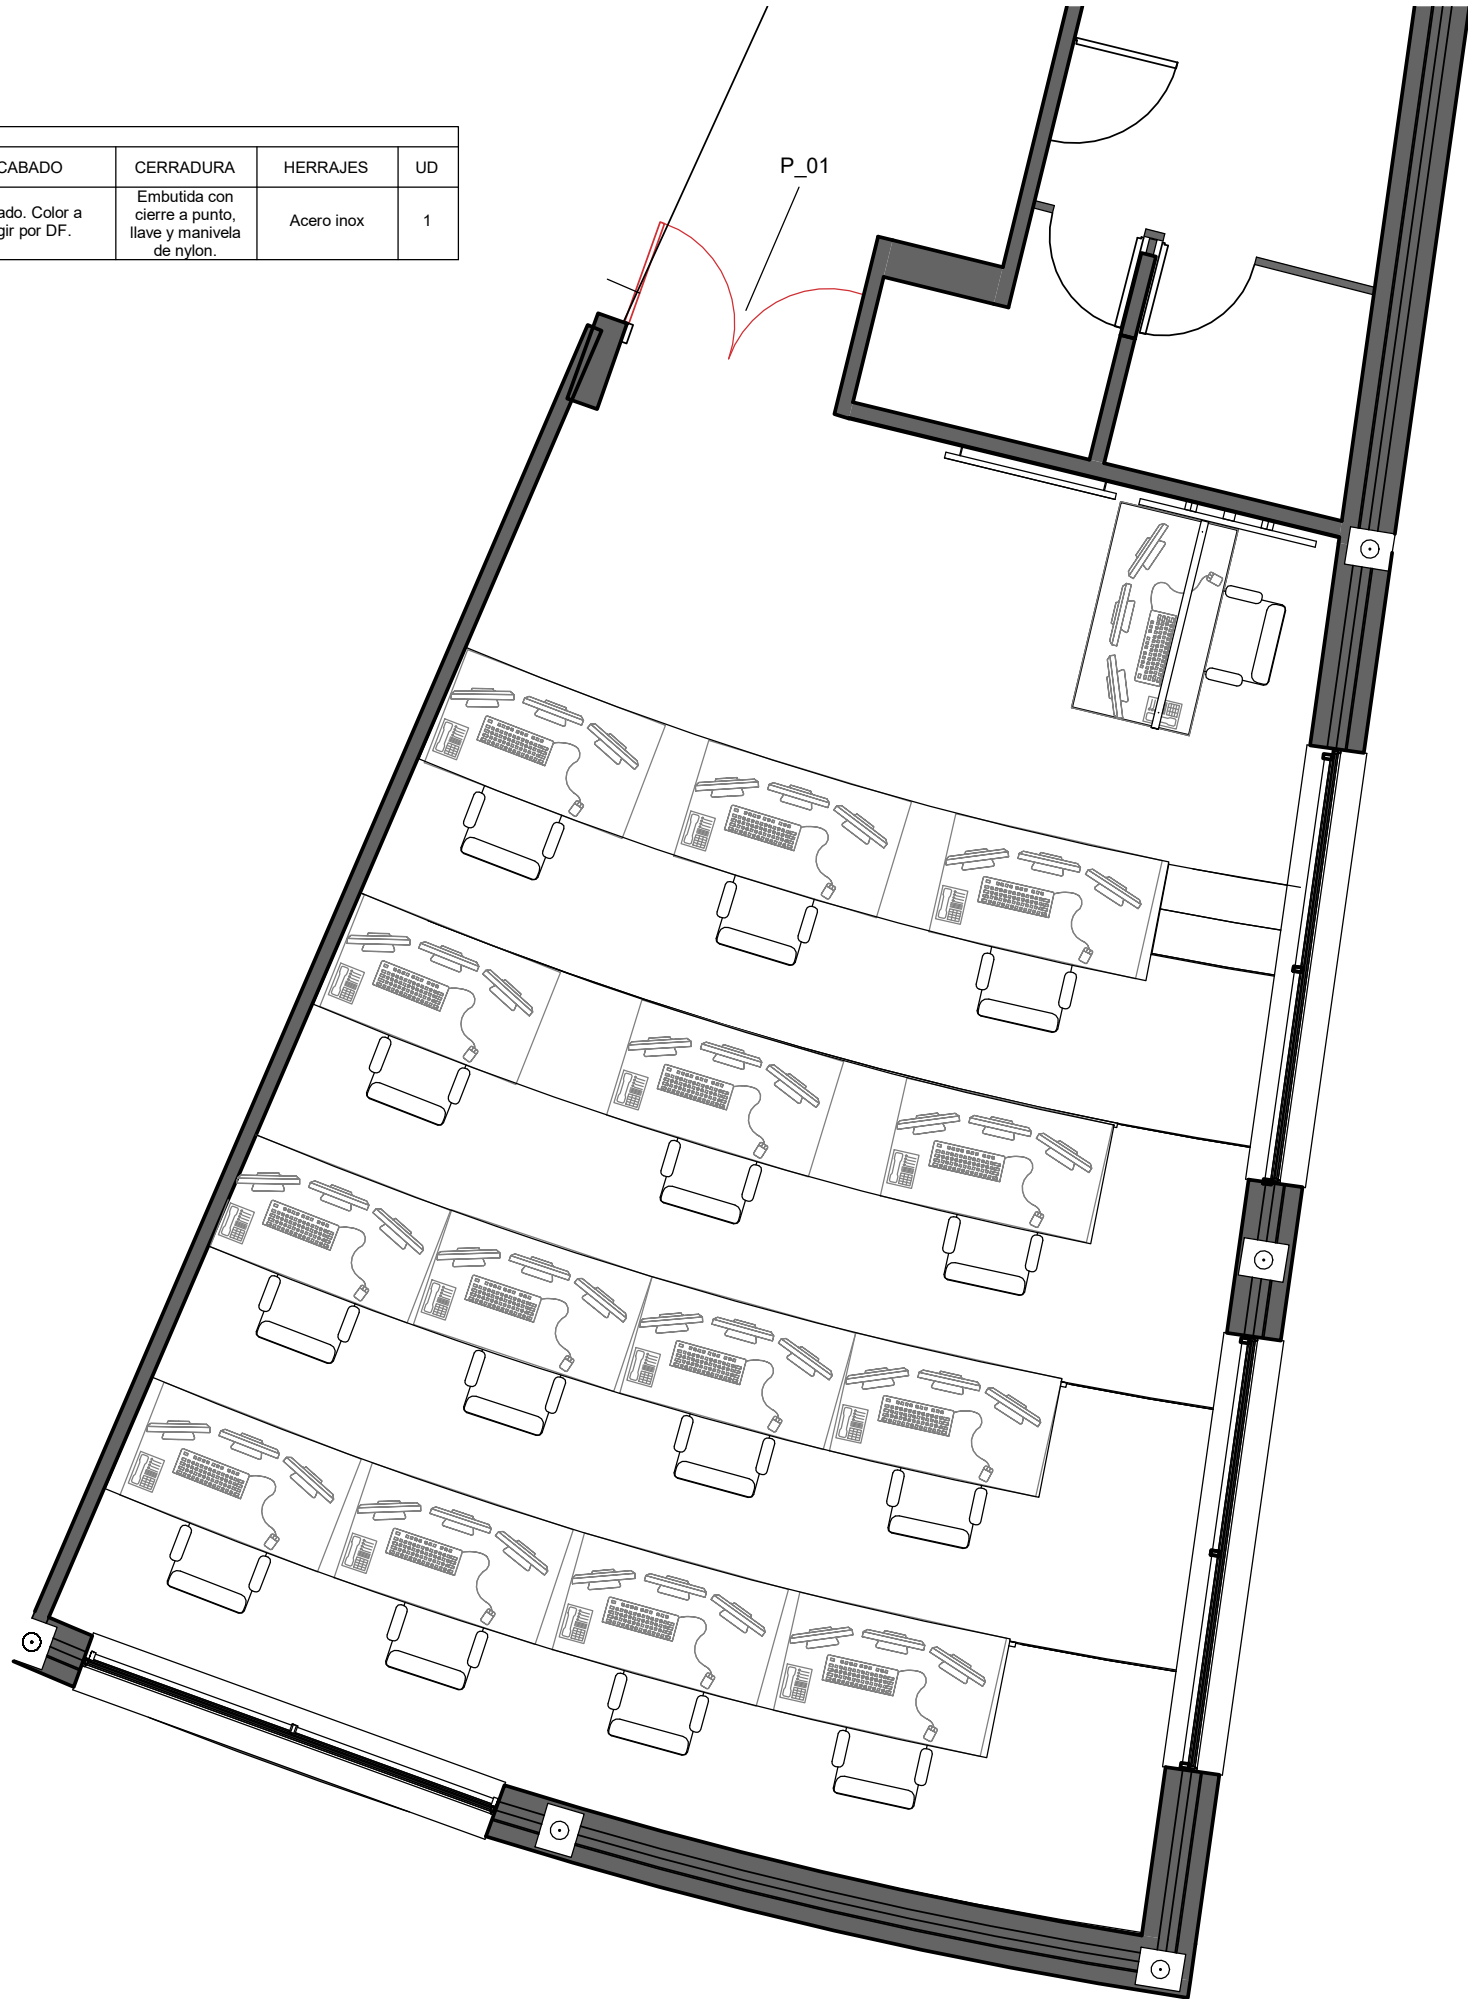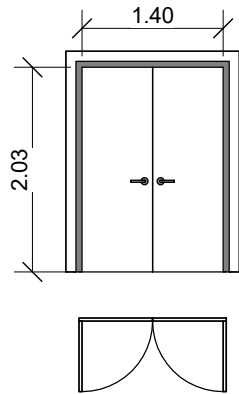

PROYECTO:
PROYECTO DE EJECUCIÓN PARA OBRA DE REFORMA DE AULA DE FORMACIÓN EN LA BASE DE LA ERTZAINZA EN IURRETA (BIZKAIA)

FECHA:		ESCALA:		Nº:	
Noviembre 2021		Como se indica		16	
DIBUJADO:	APROBADO:	ARCHIVO :		REFERENCIA: EN-272	
	Verificador	PROYECTO DE EJECUCIÓN			

CLIENTE:
EUSKO JAURLARITZA
SEGURTASUNA SALA



GOBIERNO VASCO
DEPARTAMENTO DE SEGURIDAD

PLANO:
Estado reformado - Carpintería interior

FIRMADO:

Fdo. Pedro Hernández
Ingeniero Industrial
Colegiado N° 3556

Inarlan
Arquitectura e Ingeniería



LEYENDA: FONTANERÍA Y SANEAMIENTO

- INSTALACIÓN EXISTENTE
- INSTALACIÓN NUEVA
- TOMA DE AGUA FRÍA
- DESAGÜE DE APARATOS

Nota: Desagües conectados a la red de saneamiento existente

Nota: Tomas de agua conectadas a red de fontanería existente

PROYECTO:
PROYECTO DE EJECUCIÓN PARA OBRA DE REFORMA DE AULA DE FORMACIÓN EN LA BASE DE LA
ERTZAINZA EN IURRETA (BIZKAIA)

FECHA:		ESCALA:	Nº:
Noviembre 2021		1 : 50	17
DIBUJADO:	APROBADO:	ARCHIVO :	REFERENCIA: EN-272
	Verificador	PROYECTO DE EJECUCIÓN	

CLIENTE:

EUSKO JAURLARITZA GOBIERNO VASCO

SEGURTASUNA SAILA DEPARTAMENTO DE SEGURIDAD

PLANO:

Estado reformado + Fontanería
y saneamiento

FIRMADO:

Fdo. Pedro Hernández
Ingeniero Industrial
Colegiado N° 3556





- LEYENDA: ALUMBRADO
- INSTALACIÓN EXISTENTE
 - INSTALACIÓN NUEVA
 - LUMINARIA ESTANCA
 - LUMINARIA DE EMPOTRAR PARA TECHO MODULAR DE 60x60 cm TIPO LED, 29W
 - LUMINARIA DE EMERGENCIA
 - MULTISENSOR CON FOTOCÉLULA
 - BALIZA EMERGENCIA

PROYECTO:
PROYECTO DE EJECUCIÓN PARA OBRA DE REFORMA DE AULA DE FORMACIÓN EN LA BASE DE LA ERTZAINZA EN IURRETA (BIZKAIA)

FECHA:		ESCALA:		Nº:	
Noviembre 2021		1 : 50		18	
DIBUJADO:	APROBADO:	ARCHIVO :		REFERENCIA: EN-272	
	Verificador	PROYECTO DE EJECUCIÓN			

CLIENTE:
EUSKO JAURLARITZA
GOBIERNO VASCO
SEGURTASUNA SAILA
DEPARTAMENTO DE SEGURIDAD

PLANO:
Estado reformado - Alumbrado

FIRMADO:
Fdo. Pedro Hernández
Ingeniero Industrial
Colegiado Nº 3556
Inarlan
Arquitectura e Ingeniería



LEYENDA: FUEZA

INSTALACIÓN EXISTENTE

INSTALACIÓN NUEVA

MECANISMO DE ENCENDIDO SIMPLE

ENCHUFE MONOFÁSICO

A

PUNTO DE FUERZA VENTILACIÓN

PT1

CAJA DE MECANISMO DE SUPERFICIES EN CANAL PARA PUESTO DE TRABAJO TIPO 1:

- 4 TOMAS DE FUERZA

- 2 TOMAS DE SAI

- 2 TOMAS DE DATOS RJ45

NOTA:

SE REINSTALARÁN LOS ELEMENTOS QUE POR SU ESTADO PUEDAN SER REUTILIZADOS

PROYECTO:

PROYECTO DE EJECUCIÓN PARA OBRA DE REFORMA DE AULA DE FORMACIÓN EN LA BASE DE LA ERTZAINZA EN IURRETA (BIZKAIA)

FECHA:		ESCALA:		Nº:	
Noviembre 2021		1 : 50		19	
DIBUJADO:	APROBADO:	ARCHIVO :		REFERENCIA: EN-272	
	Verificador	PROYECTO DE EJECUCIÓN			

CLIENTE:

EUSKO JAURLARITZA

GOBIERNO VASCO

SEGURTASUNA SAILA

DEPARTAMENTO DE SEGURIDAD

PLANO:


Estado reformado - Fuerza

FIRMADO:

Fco. Pedro Hernández
Ingeniero Industrial
Colegiado Nº 3556

Inarlan
Arquitectura e Ingeniería



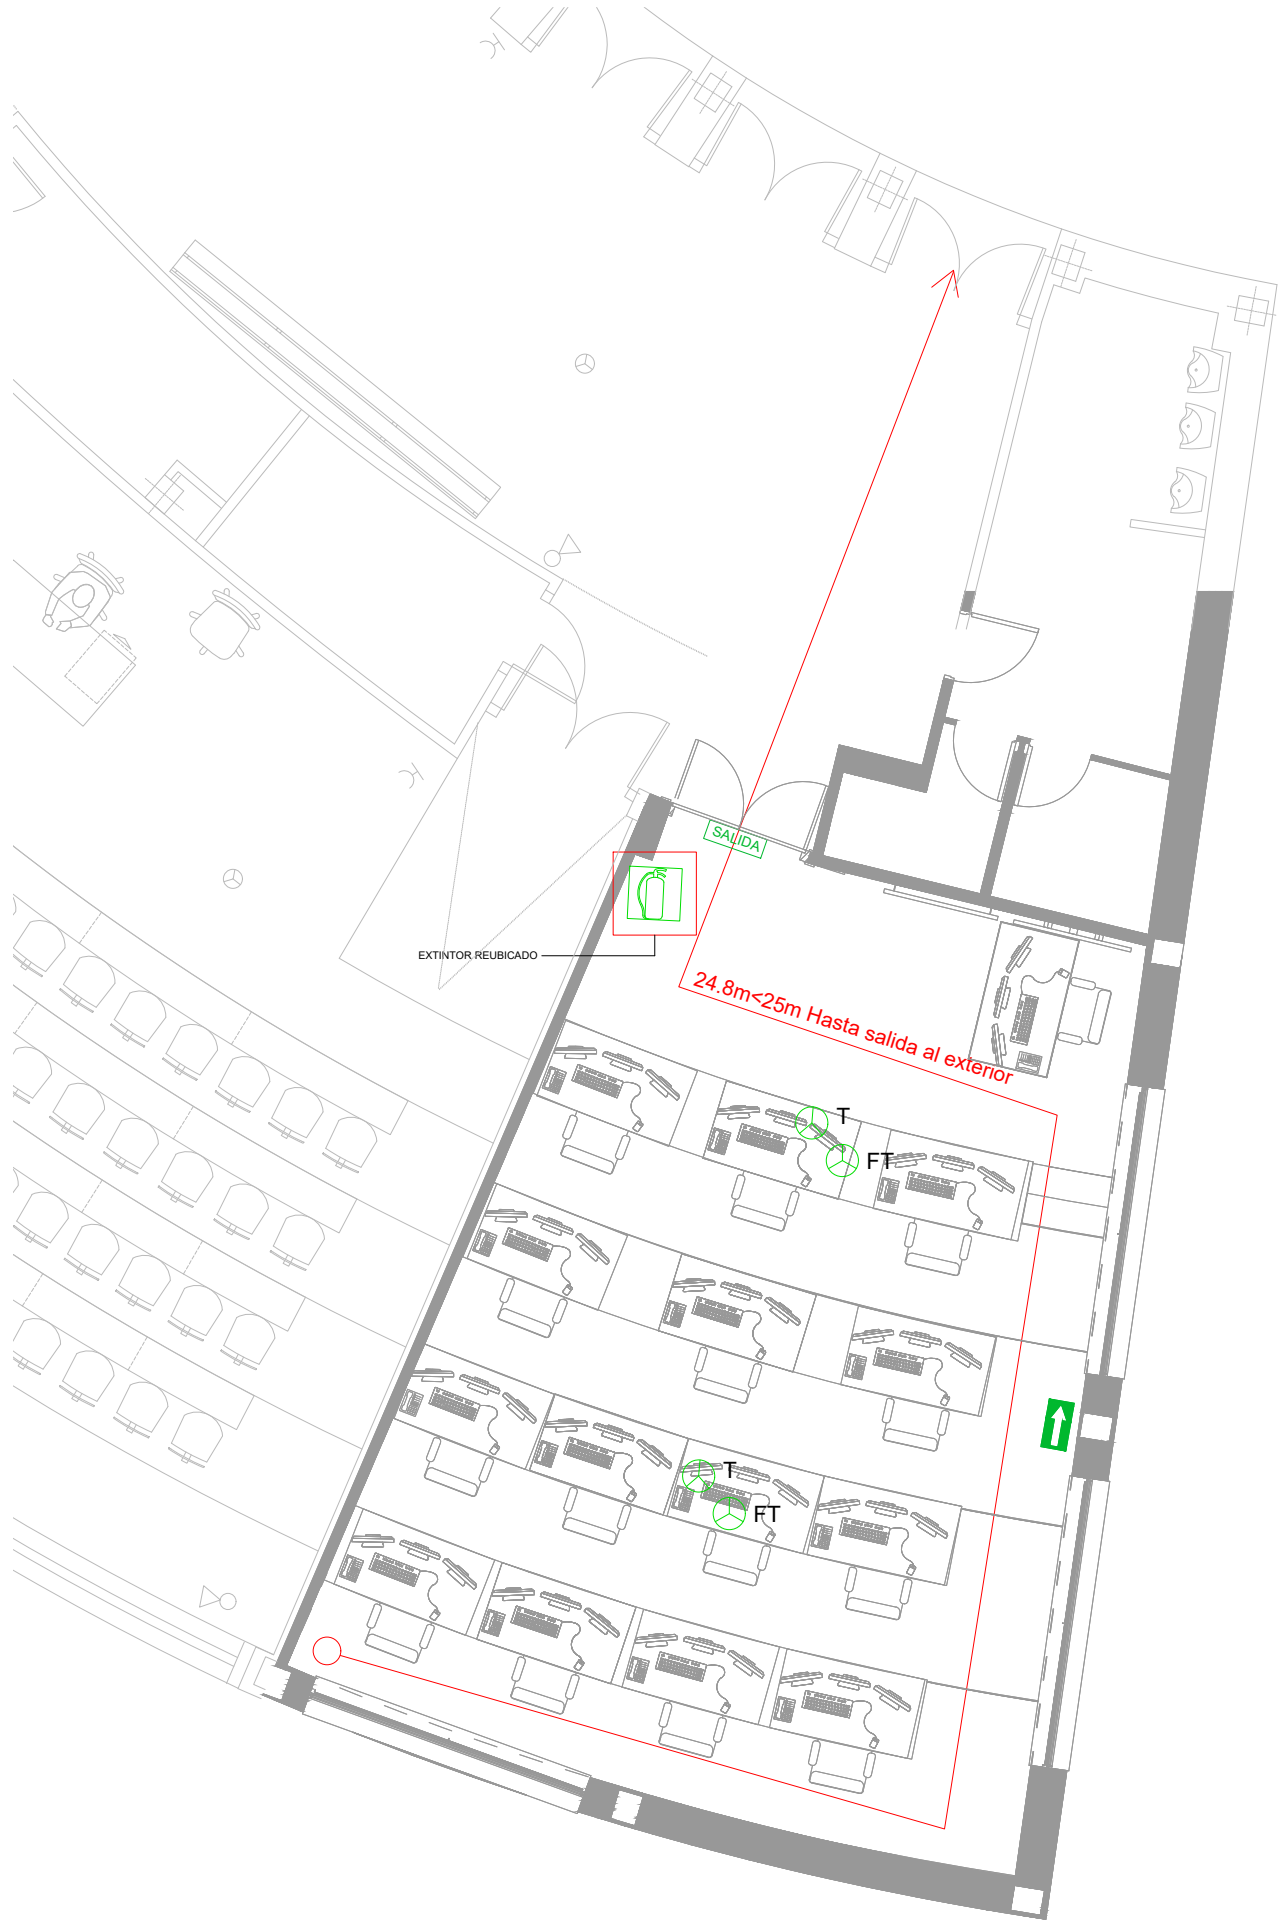

LEYENDA: EVACUACIÓN

- RECORRIDO DE EVACUACIÓN
- SEÑALIZACIÓN DE SALIDA
- SEÑALIZACIÓN SENTIDO DE EVACUACIÓN

LEYENDA: P.C.I.

- INSTALACIÓN EXISTENTE
- INSTALACIÓN NUEVA
- EXTINTOR DE POLVO 21A - 113B
- PULSADOR DE ALARMA ANALÓGICO
- DETECTOR DE INCENDIOS ÓPTICO ANALÓGICO EN TECHO
- DETECTOR DE INCENDIOS ÓPTICO ANALÓGICO EN FALSO TECHO

NOTA:
Reubicar junto a la puerta el extintor existente del fondo del aula

PROYECTO:
PROYECTO DE EJECUCIÓN PARA OBRA DE REFORMA DE AULA DE FORMACIÓN EN LA BASE DE LA
ERTZAINZA EN IURRETA (BIZKAIA)

FECHA:		ESCALA:	Nº:
Noviembre 2021		1 : 75	22
DIBUJADO:	APROBADO:	ARCHIVO :	REFERENCIA: EN-272
	Verificador	PROYECTO DE EJECUCIÓN	

CLIENTE:
EUSKO JAURLARITZA
SEGURTASUNA SAILA


GOBIERNO VASCO
DEPARTAMENTO DE SEGURIDAD

PLANO:
Estado reformado - Evacuación y
protección contra incendios

FIRMADO:


Fdo. Pedro Hernández
Ingeniero Industrial
Colegiado Nº 3556

Inarlan
Arquitectura e Ingeniería

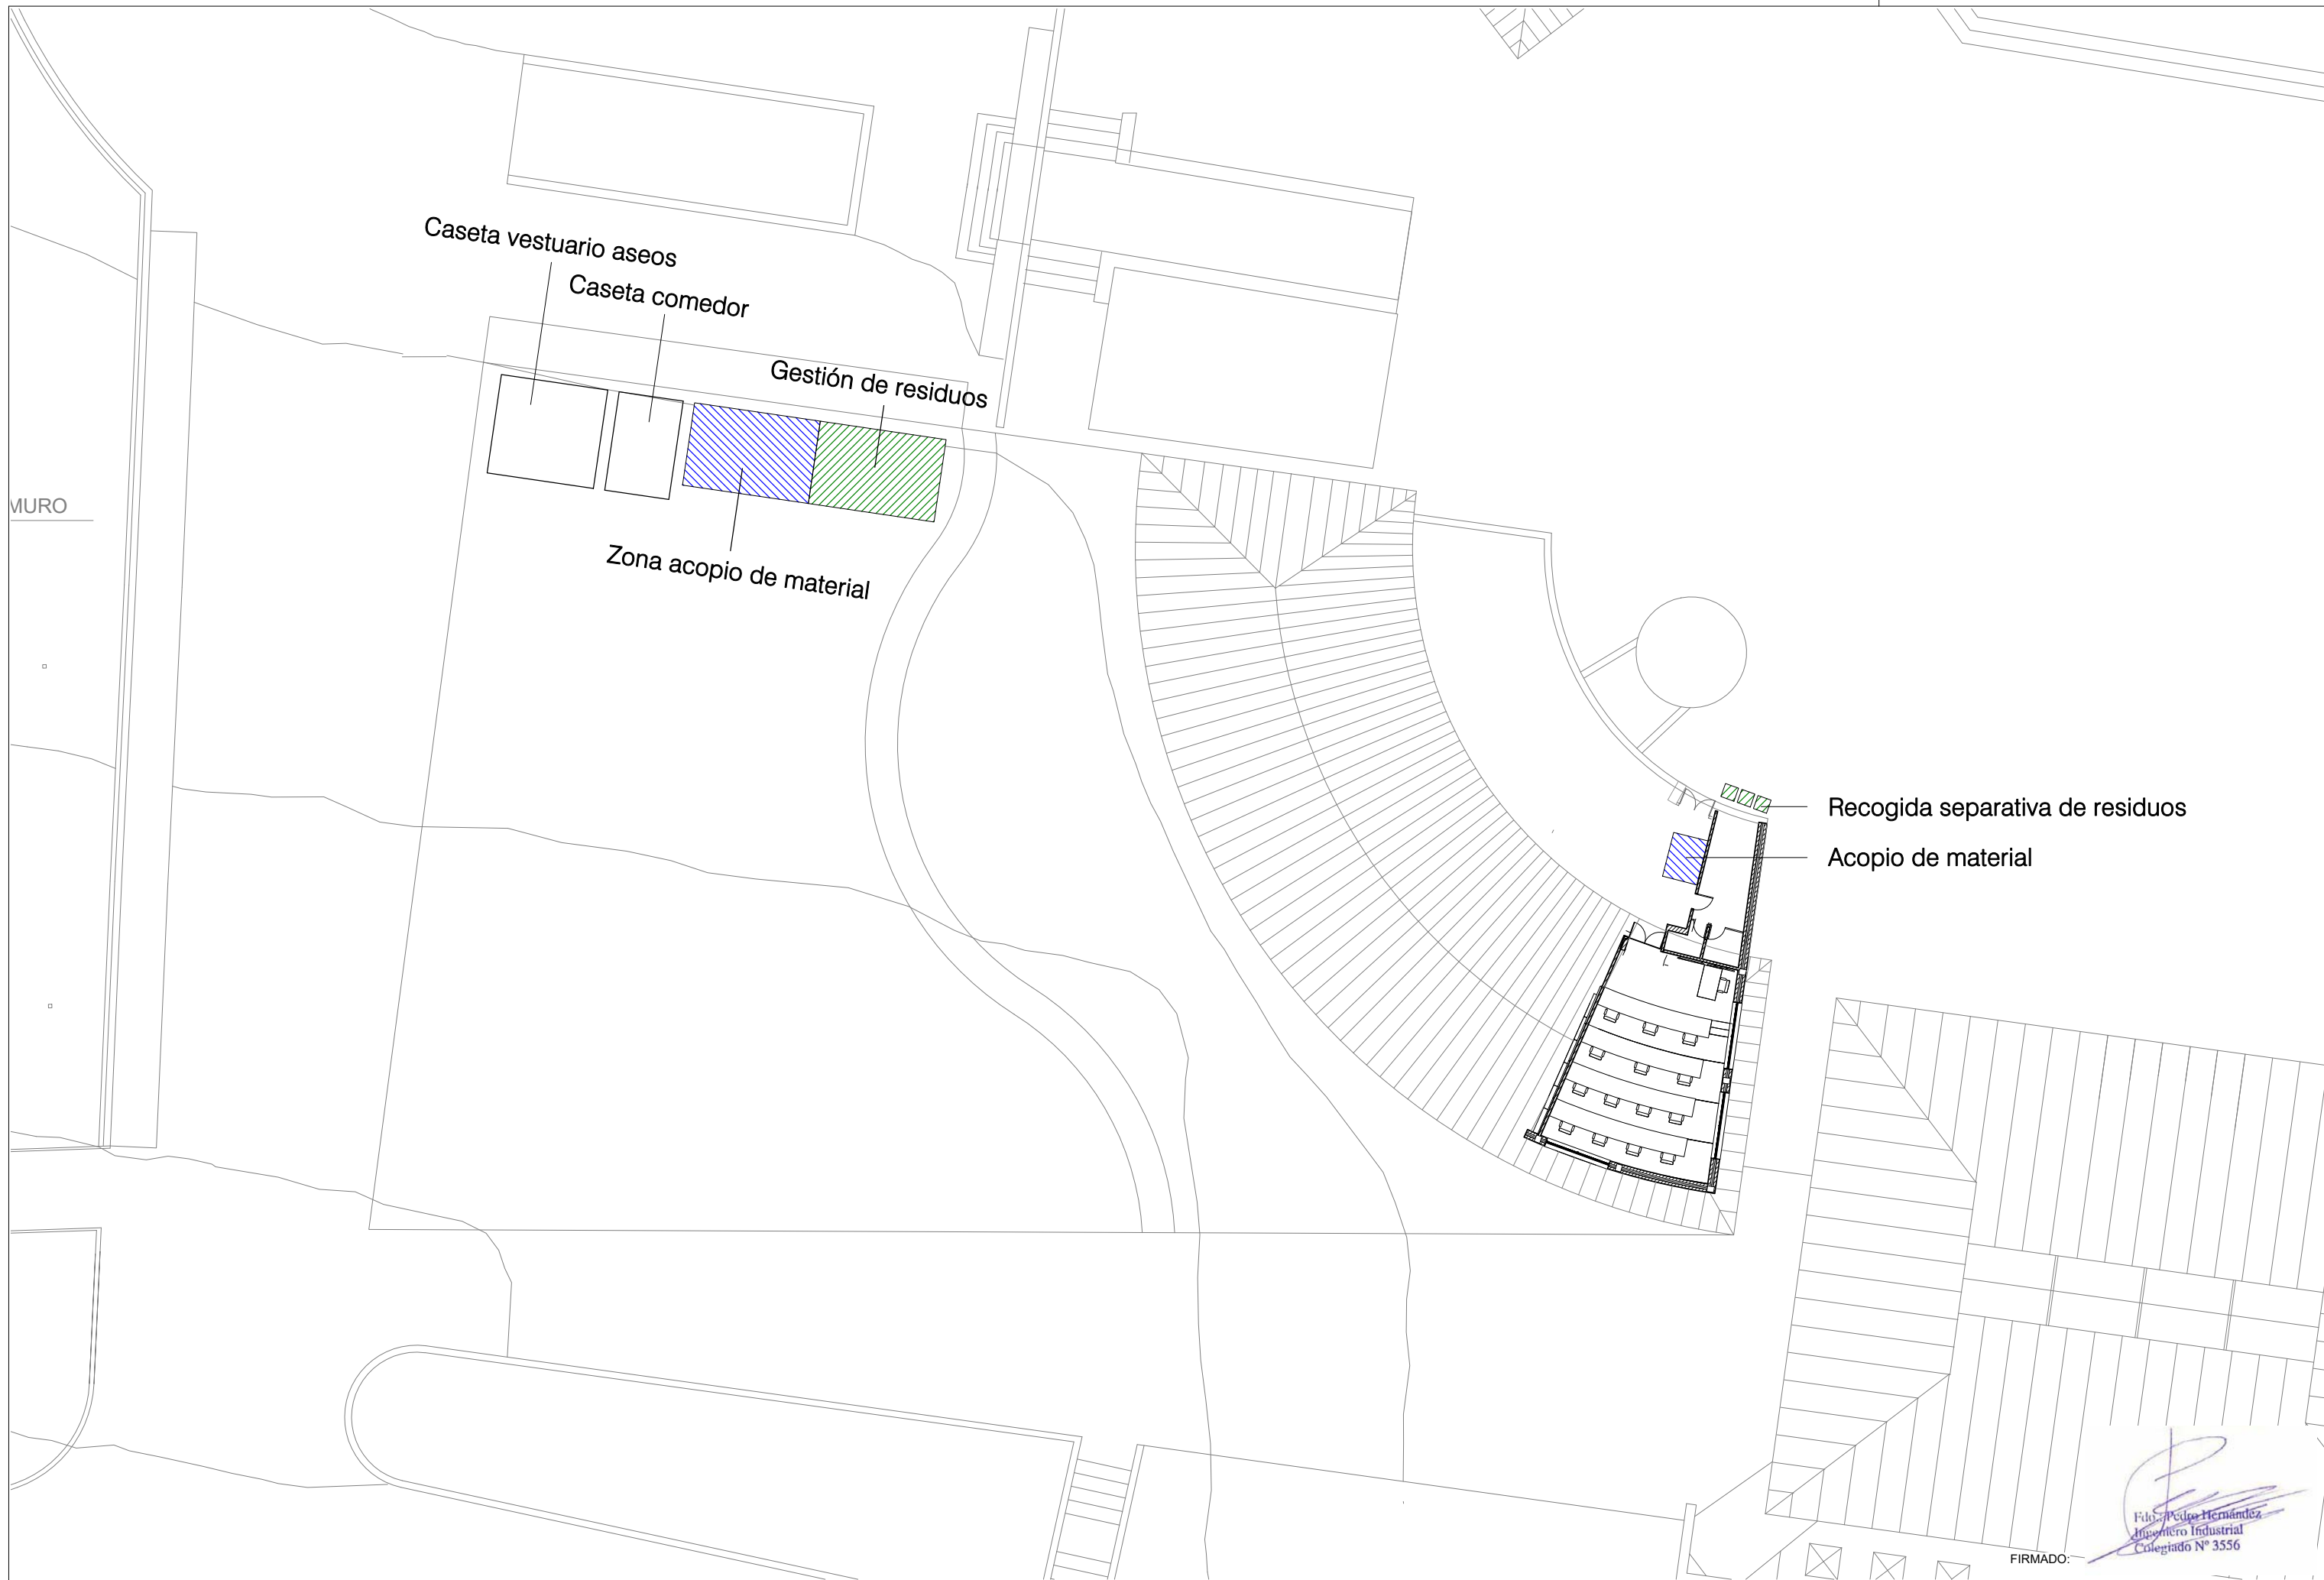

FIRMADO: 
Pedro Hernández
Ingeniero Industrial
Colegiado N° 3556

PROYECTO: PROYECTO DE EJECUCIÓN PARA OBRA DE REFORMA DE AULA DE FORMACIÓN EN LA BASE DE LA ERTZAINZA EN IURRETA (BIZKAIA)	FECHA:		ESCALA:		Nº:		CLIENTE: EUSKO JAURLARITZA  GOBIERNO VASCO SEGURTASUNA SALA  DEPARTAMENTO DE SEGURIDAD	PLANO: Gestión de residuos	 Inarlan Arquitectura e Ingeniería
	Noviembre 2021		1 : 250		23				
	DIBUJADO:	APROBADO:	ARCHIVO :		REFERENCIA: EN-272				
		Verificador	PROYECTO DE EJECUCIÓN						

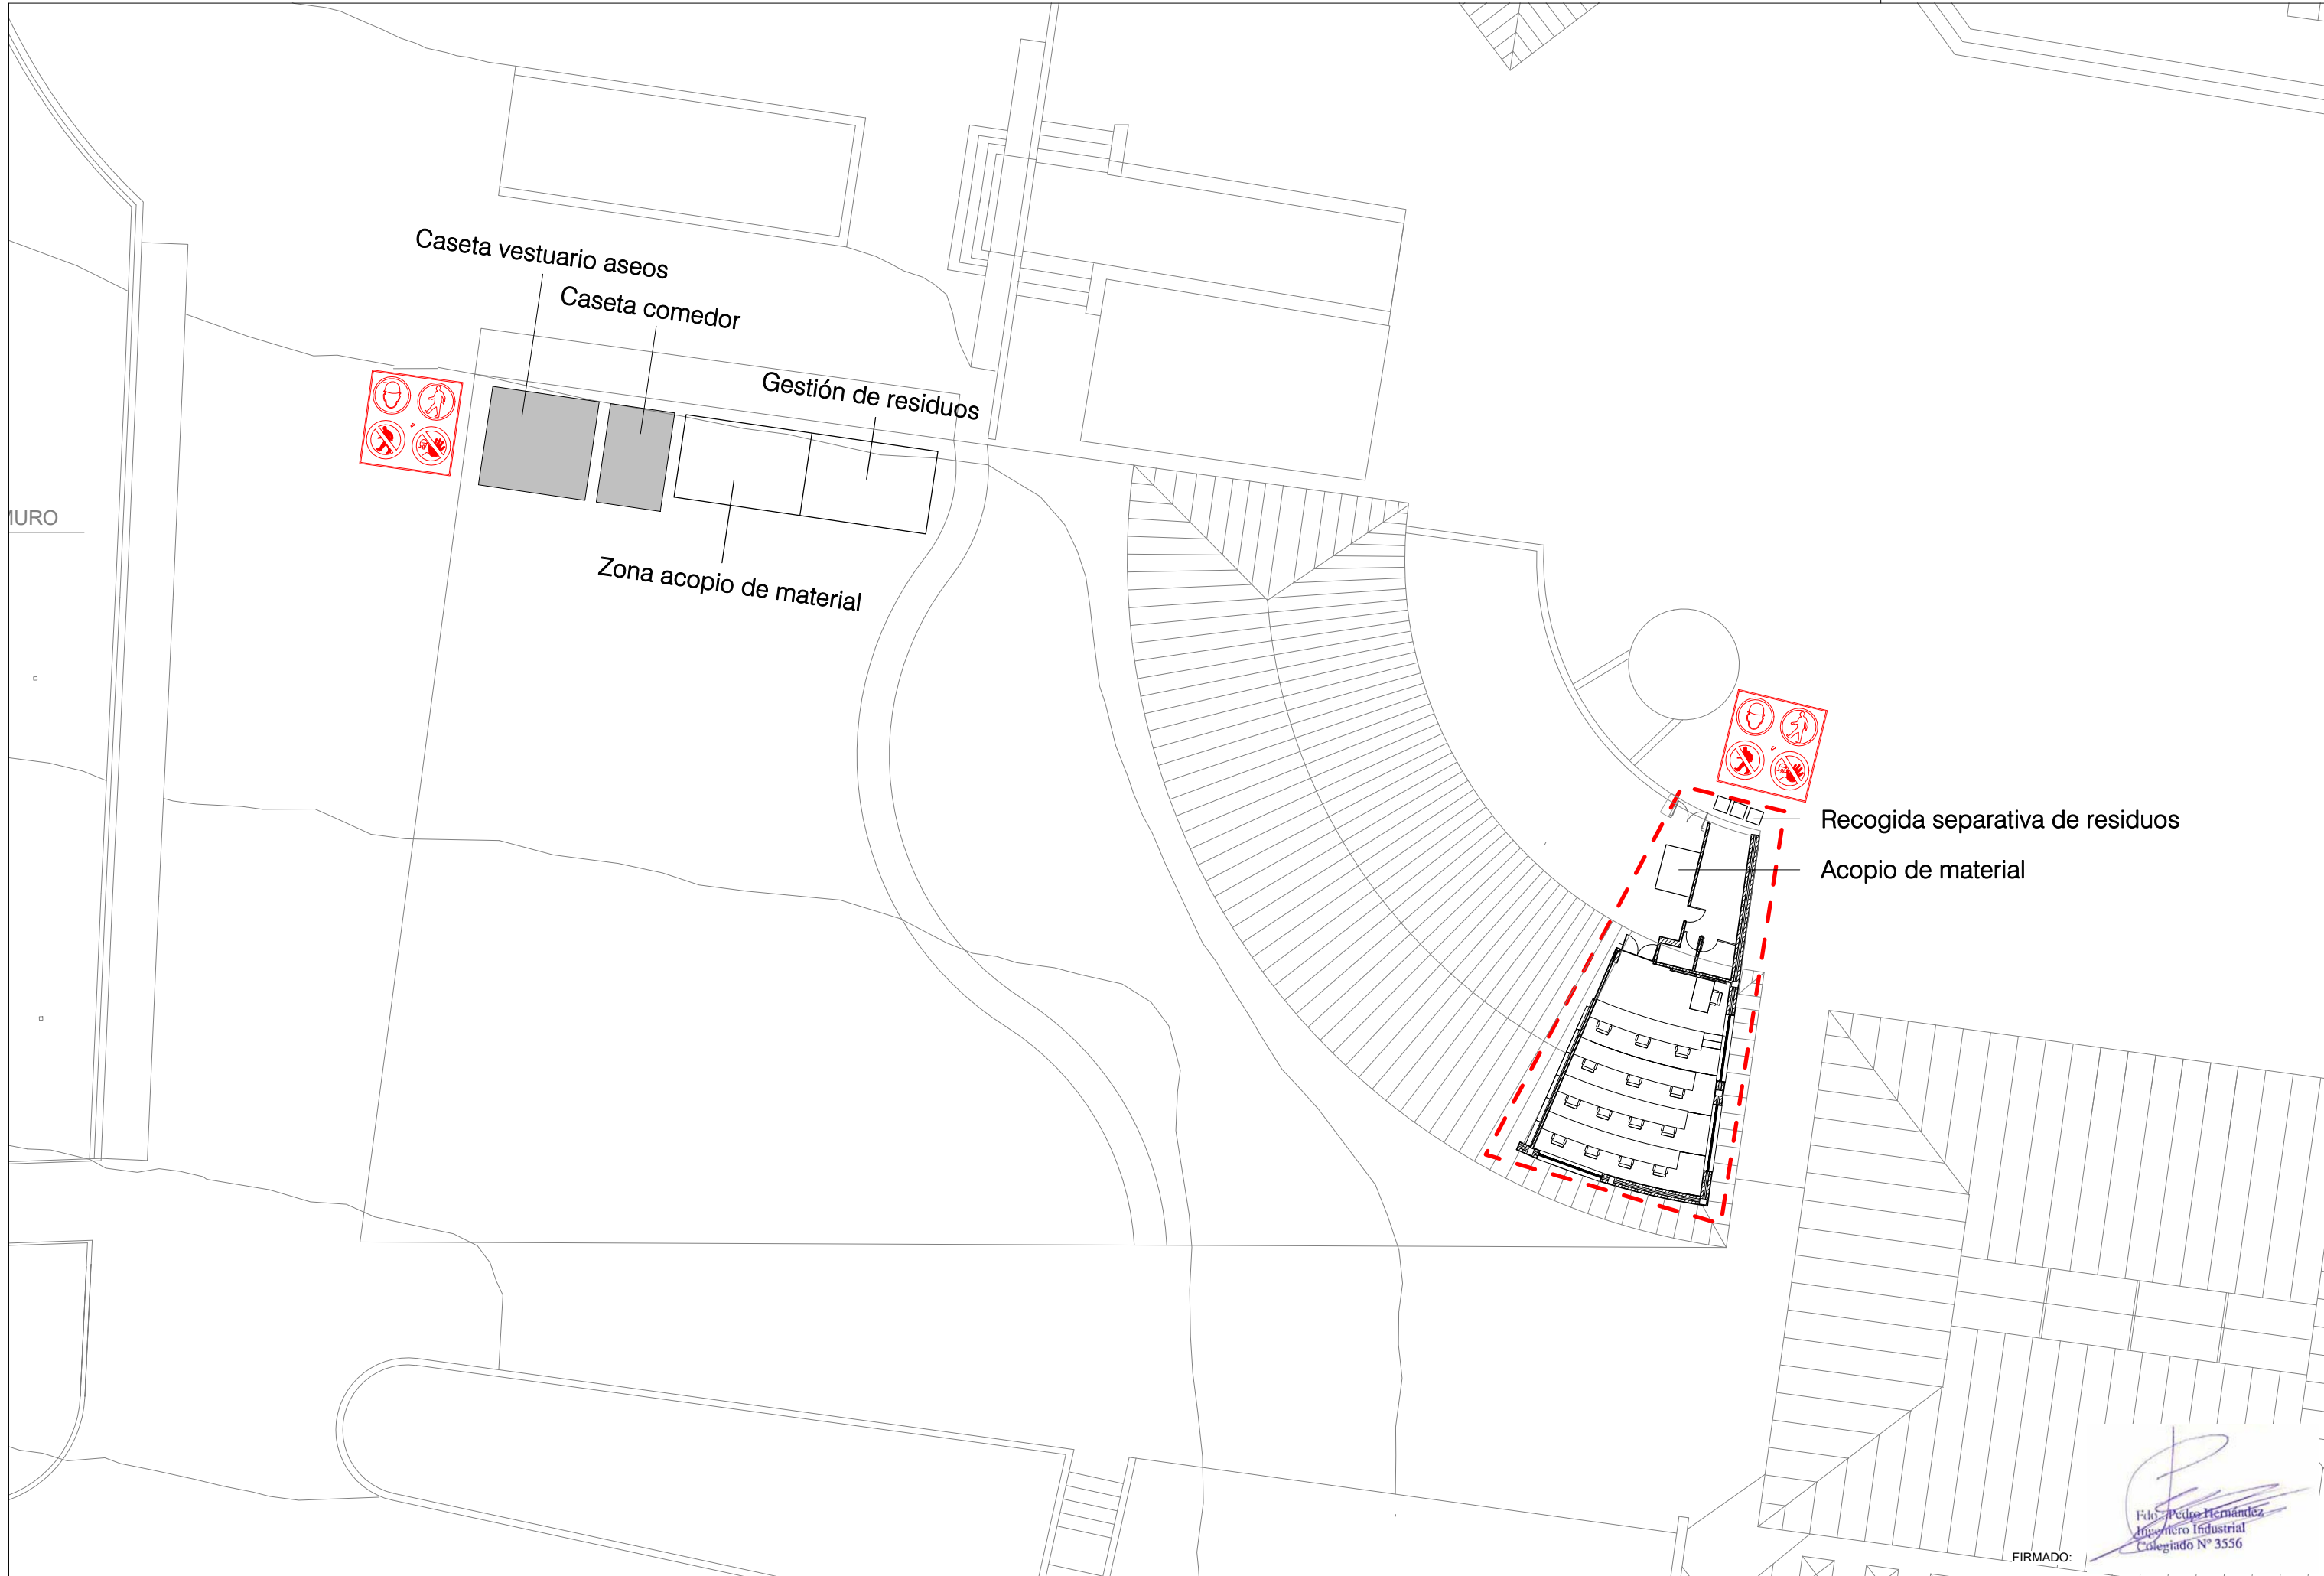

PROYECTO: PROYECTO DE EJECUCIÓN PARA OBRA DE REFORMA DE AULA DE FORMACIÓN EN LA BASE DE LA ERTZAINZA EN IURRETA (BIZKAIA)	FECHA: Noviembre 2021		ESCALA: 1 : 250	Nº: 24	CLIENTE: EUSKO JAURLARITZA SEGURTASUNA SALA	 GOBIERNO VASCO DEPARTAMENTO DE SEGURIDAD	PLANO: Seguridad y salud	FIRMADO:  Fco. Pedro Hernández Ingeniero Industrial Colegiado Nº 3556	 Inarlan Arquitectura e Ingeniería
	DIBUJADO:	APROBADO:	ARCHIVO:	REFERENCIA:					
		Verificador	PROYECTO DE EJECUCIÓN	EN-272					