



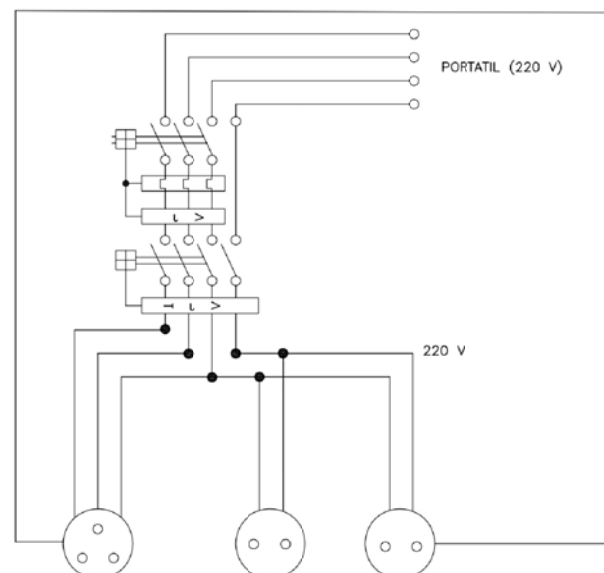

HERRAMIENTAS PORTATILES

CUADRO CON PROTECCION FRENTE A CORTOCIRCUITOS Y CORRIENTES DE DEFECTO. SE INSTALARA EN LAS PLANTAS O ZONAS EN DONDE SE PRECISE SU UTILIZACION.


ESQUEMA UNIFILAR DEL CUADRO AUXILIAR ELECTRICO DE OBRA PARA MAQUINARIA PORTATIL
ESCALA 1/25

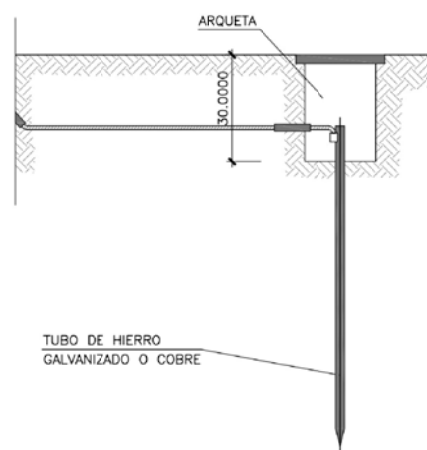


DETALLE DE ARQUETA O REGISTRO TOMA DE TIERRA

LAS PICAS DE ACERO GALVANIZADO SERAN COMO MINIMO DE 25 mm DE DIAMETRO. LAS PICAS DE COBRE SERAN COMO MINIMO DE 14 mm DE DIAMETRO. SI SE COLOCAN PERFILES DE ACERO GALVANIZADO, ESTOS TENDRAN COMO MINIMO 60 mm DE LADO. LOS CABLES DE UNION ENTRE ELECTRODOS O ENTRE ELECTRODOS Y EL CUADRO ELECTRICO DE OBRA, NO TENDRAN UNA SECCION INFERIOR A 16 mm. LOS CONDUCTORES DE PROTECCION ESTARAN INCLUIDOS EN LA MANGUERA QUE ALIMENTA LAS MAQUINAS A PROTEGER Y SE DISTINGUIRA POR EL COLOR DE SU AISLAMIENTO, ES DECIR AMARILLO/VERDE. LA SECCION DEL CONDUCTOR DE PROTECCION SERA COMO MINIMO LA INDICADA EN LA SIGUIENTE TABLA, PARA UN CONDUCTOR DEL MISMO METAL QUE EL DE LOS CONDUCTORES ACTIVOS Y QUE ESTE UBICADO EN EL MISMO CABLE O CANALIZACION QUE ESTOS ULTIMOS. SI EL CONDUCTOR DE PROTECCION NO ESTUVIERA UBICADO EN EL MISMO CABLE QUE LOS CONDUCTORES ACTIVOS, LA SECCION MINIMA OBTENIDA EN LA TABLA DEBERA SER COMO MINIMO 4 mm².

SECCION DE LOS CONDUCTORES DE FASE DE LA INSTALACION S (mm ²)	SECCION MINIMA DE LOS CONDUCTORES DE PROTECCION Sp (mm ²)
S ≤ 16	S
16 < S ≤ 35	16
S > 35	S/2

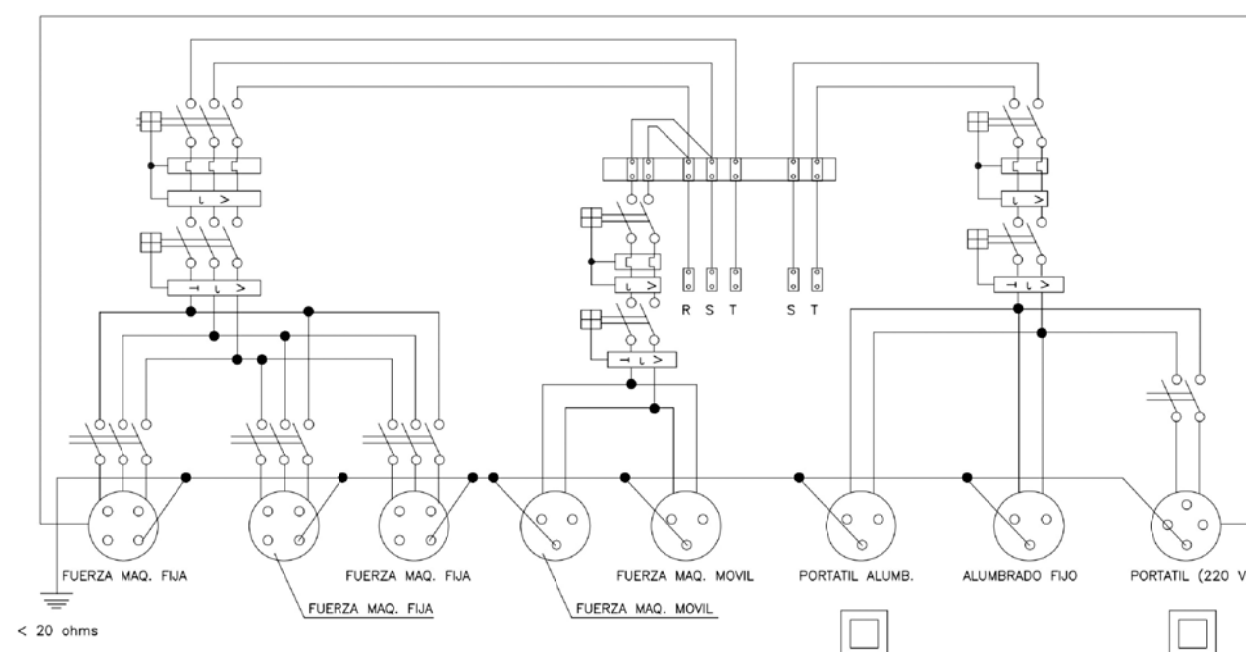

ESQUEMA UNIFILAR DEL CUADRO ELECTRICO DE OBRA

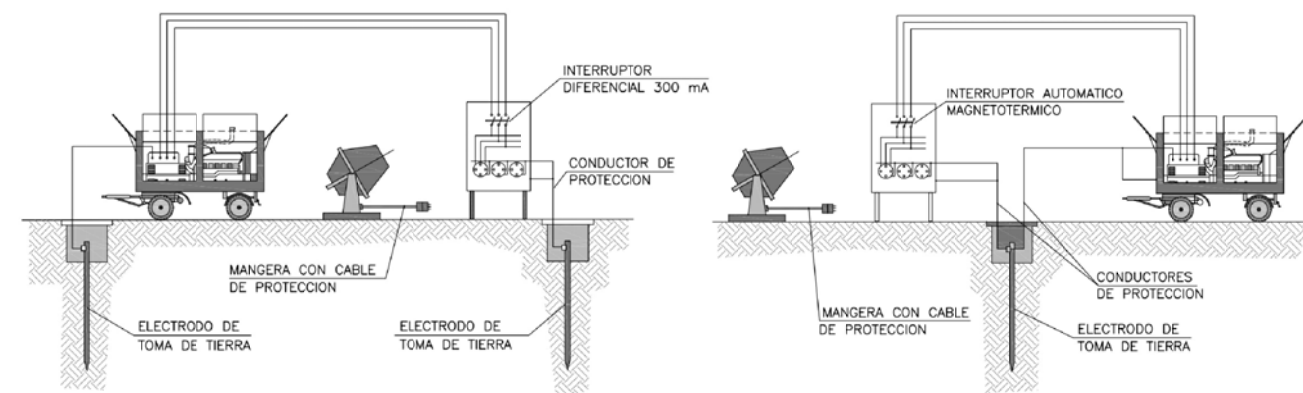

INSTALACION DE GRUPOS ELECTROGENOS