



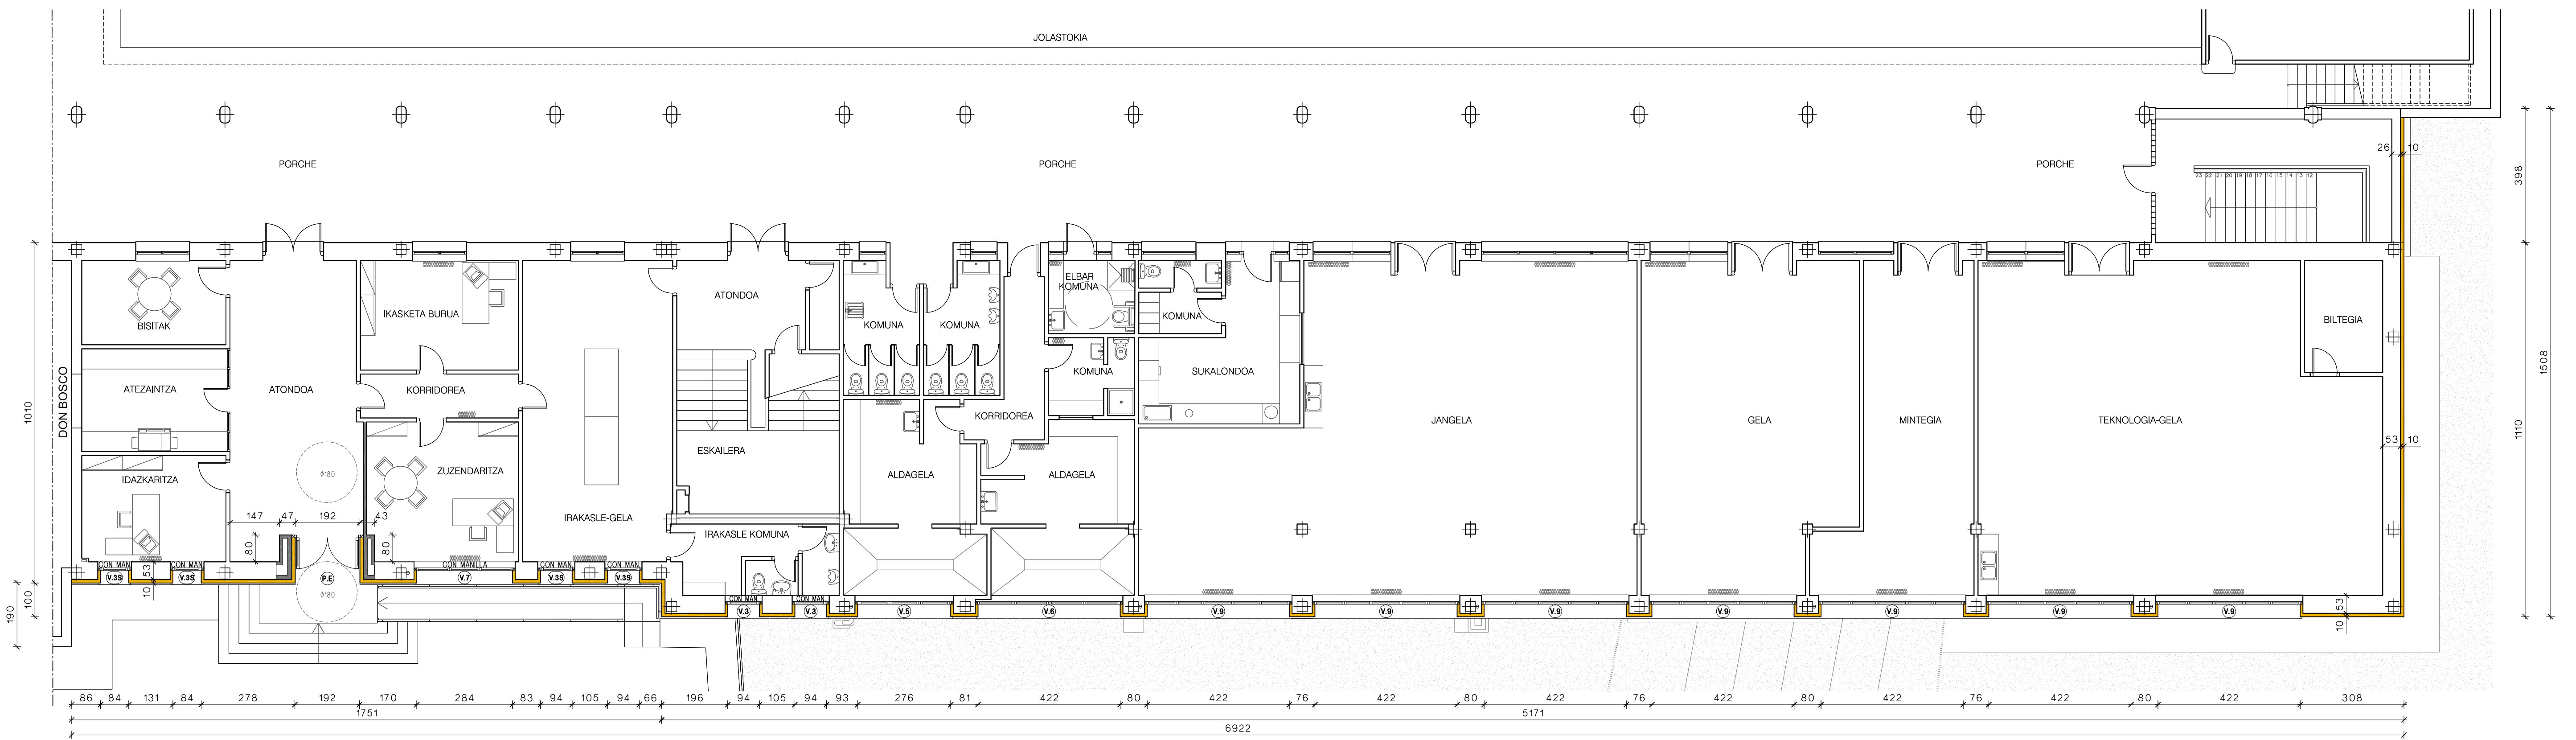

PLANTA BAJA

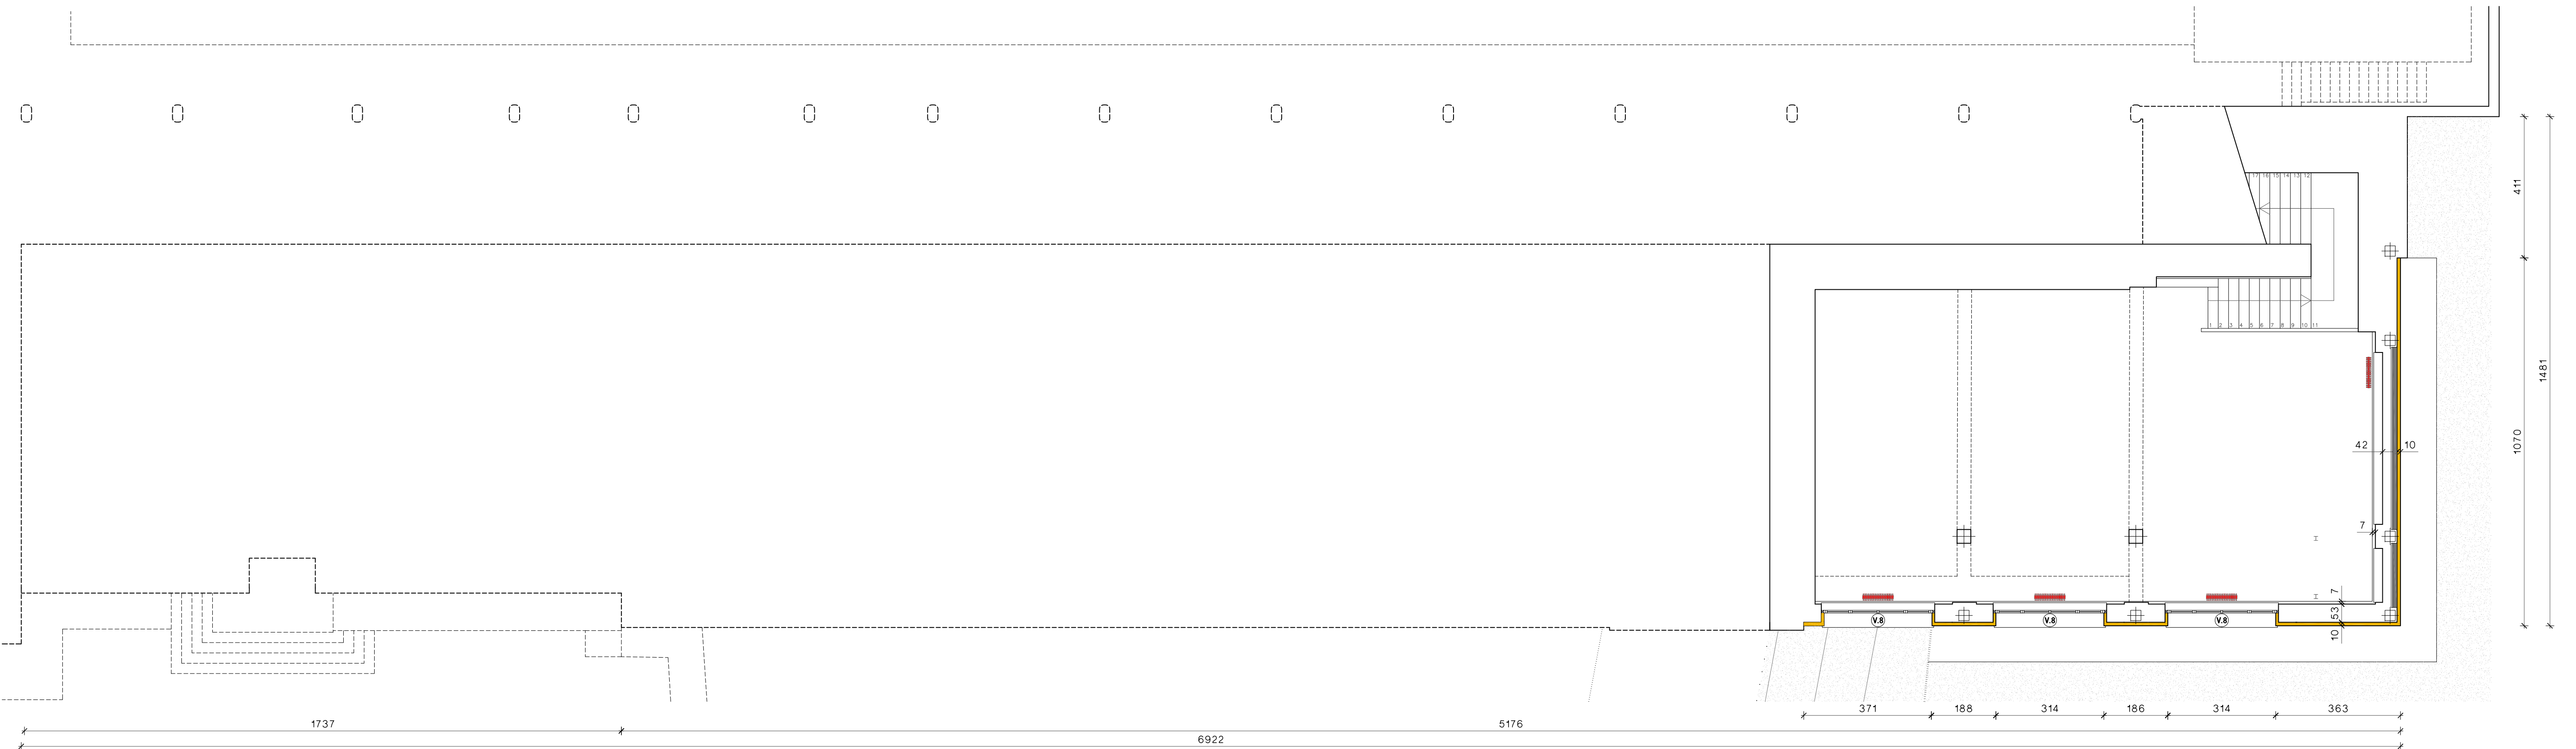

PLANTA DE SEMISÓTANO

- Radiador de calefacción preexistente desplazado
- Fábrica de albañilería nueva
- Revestimiento con sistema SATE

NOTAS: Las medidas graficadas son orientativas respecto a los recintos existentes in situ

B I Z A R A I N

PROYECTO DE REHABILITACIÓN DE LA FACHADA NORTE EN EL IES BIZARAIN BHI. ERRETERIA

Nº II.3.1 PROYECTO DE EJECUCION MAYO 2019

Plano: PROPUESTA: PLANTAS DE SEMISÓTANO Y BAJA.

PR.1

E-PR-PL-PSS,PB

Promotor: Departamento de Educación Gobierno Vasco

Arquitecto: R. Azurmendi Arquitecto colaborador: I. Itagorri

Escala: 1/100