


PROYECTO REHABILITACIÓN EDIFICIO ANTIGUA ESCUELA DE APATAMONASTERIO

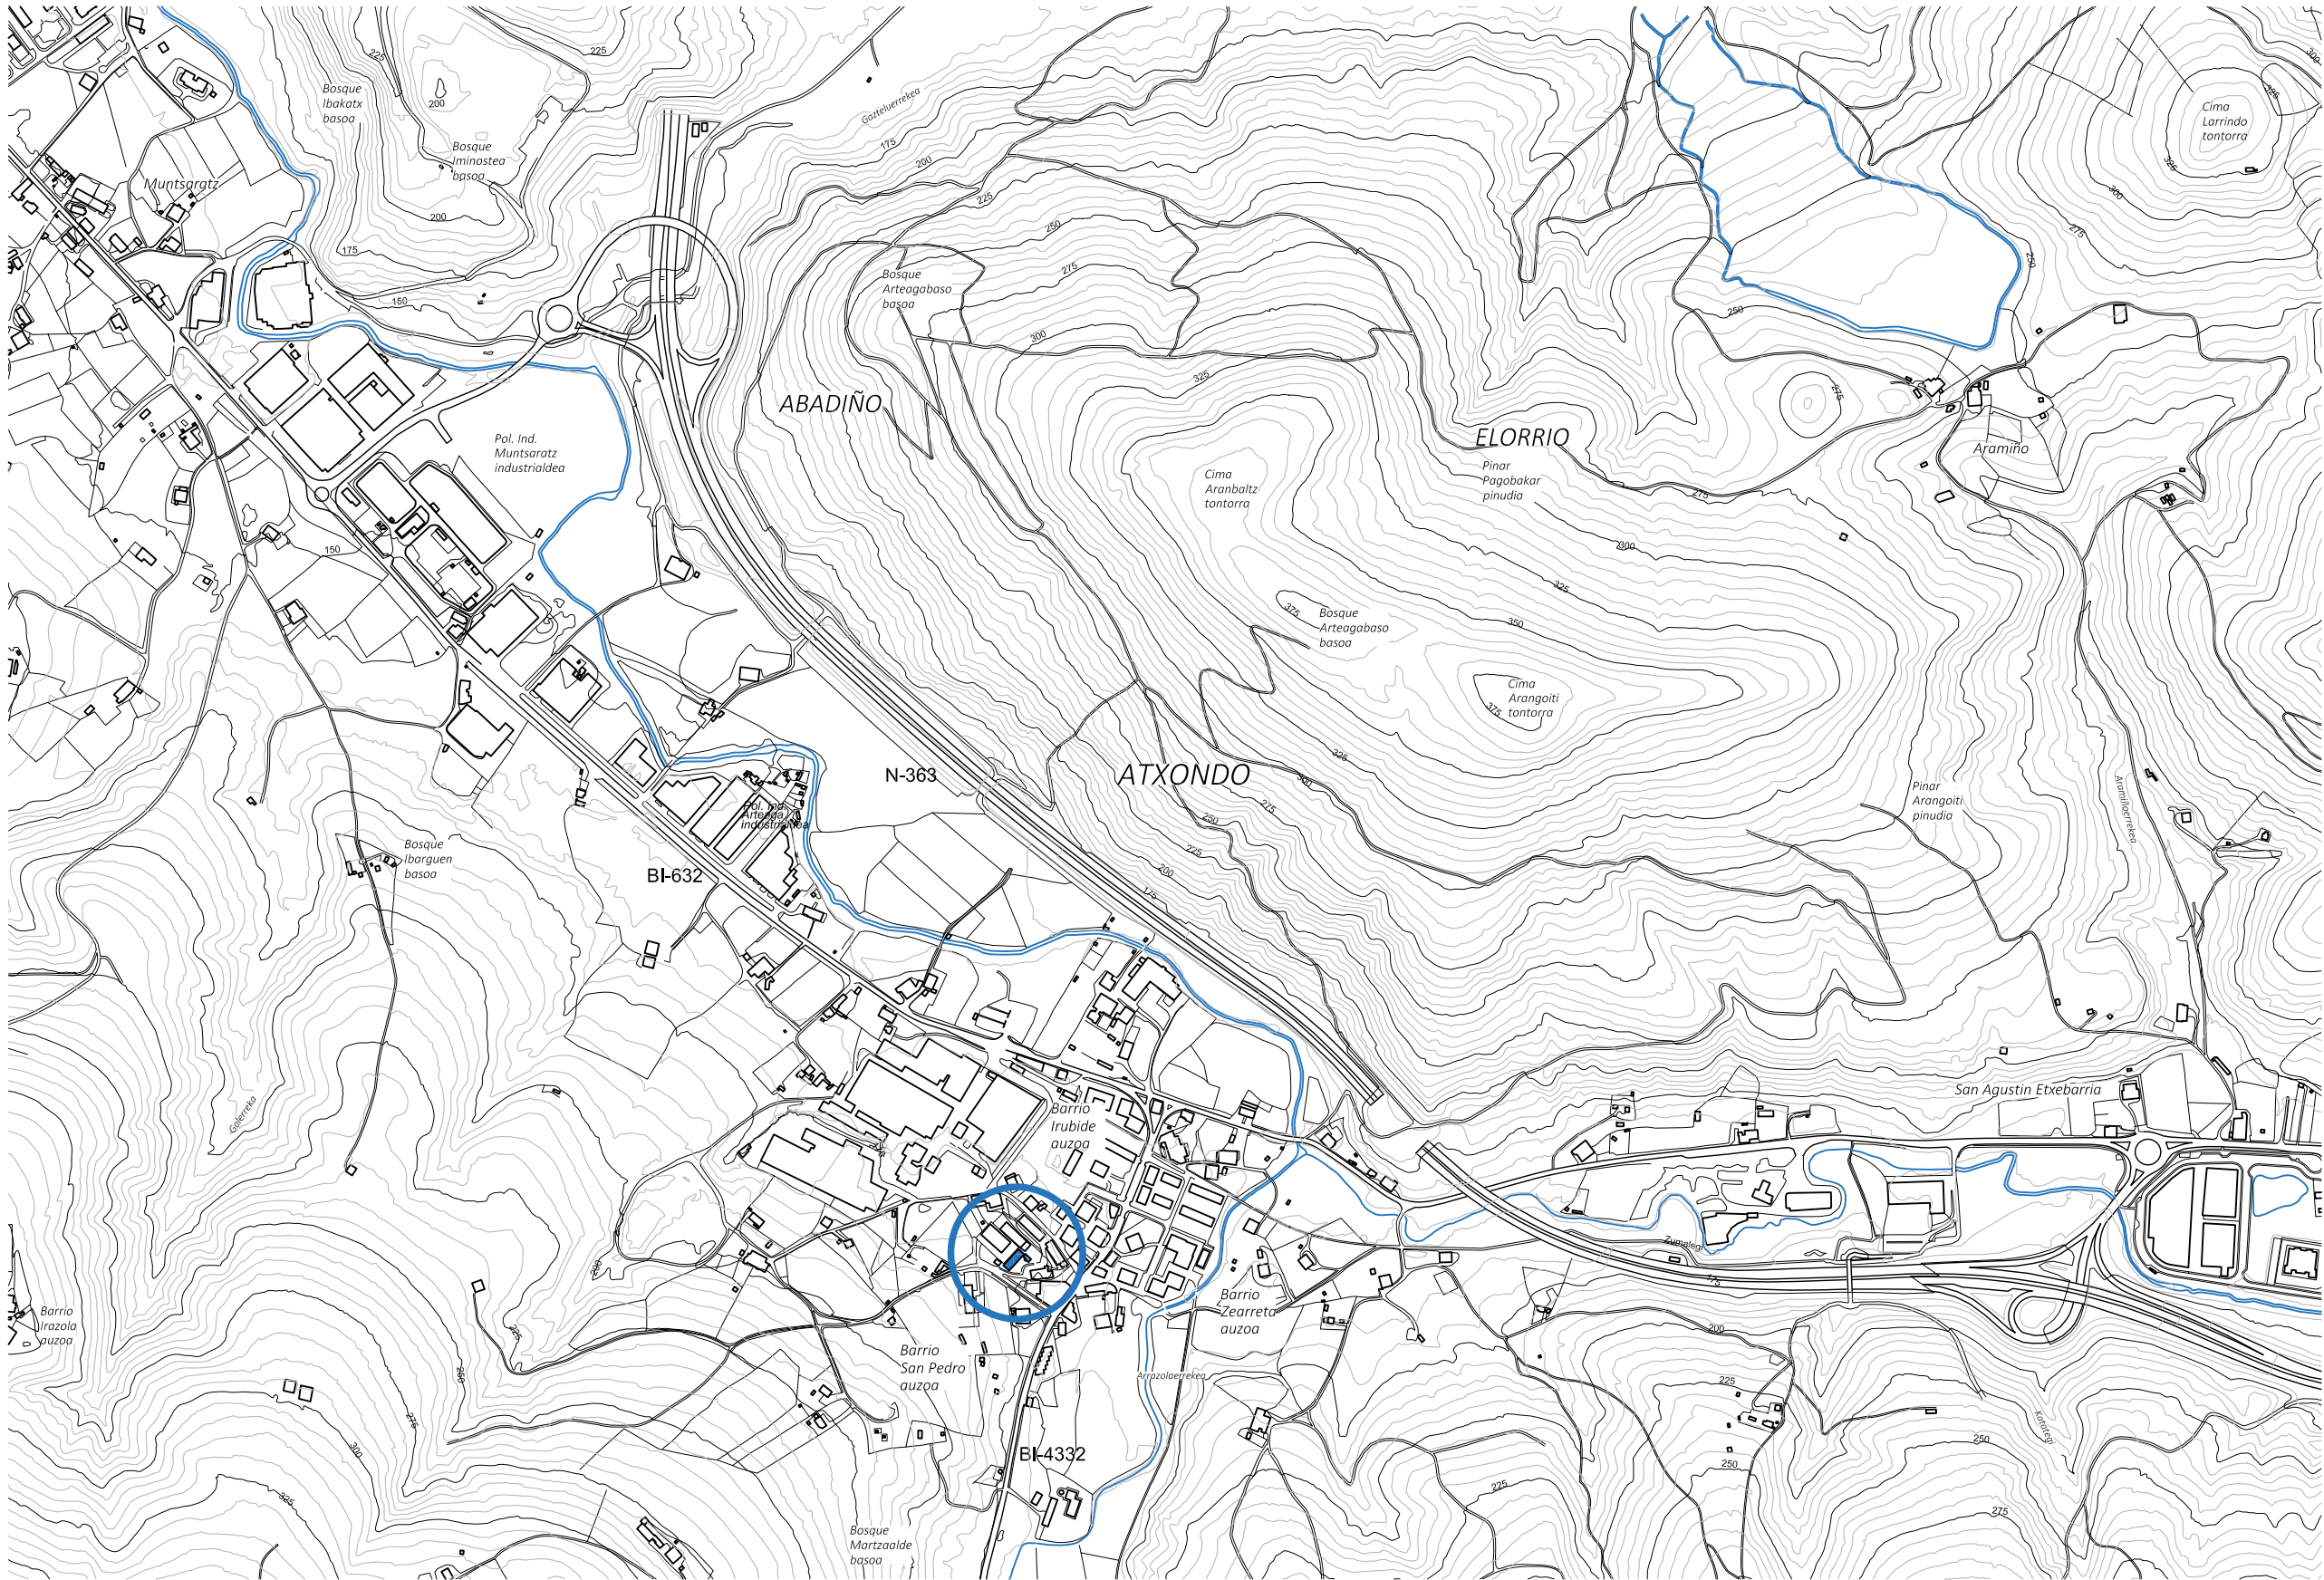


PLANO	SITUACIÓN	NUMERO
ESCALA	1:10.000	01
FECHA	ENERO 2021	PROYECTO EJECUCIÓN
PROPIETARIO:		EXP:

Alda. Mazarredo 69-6º Bilbao
cp@cparquitectos.es
www.cparquitectos.es

ARQUITECTOS:
LUCÍA DEL CAMPO-GABRIELA DEL CAMPO

Leticia DIBUJADO
Proyecto Básico NOTAS
2020-02 FECHA

FIRM
2020-03
Leticia *Lucía del Campo*

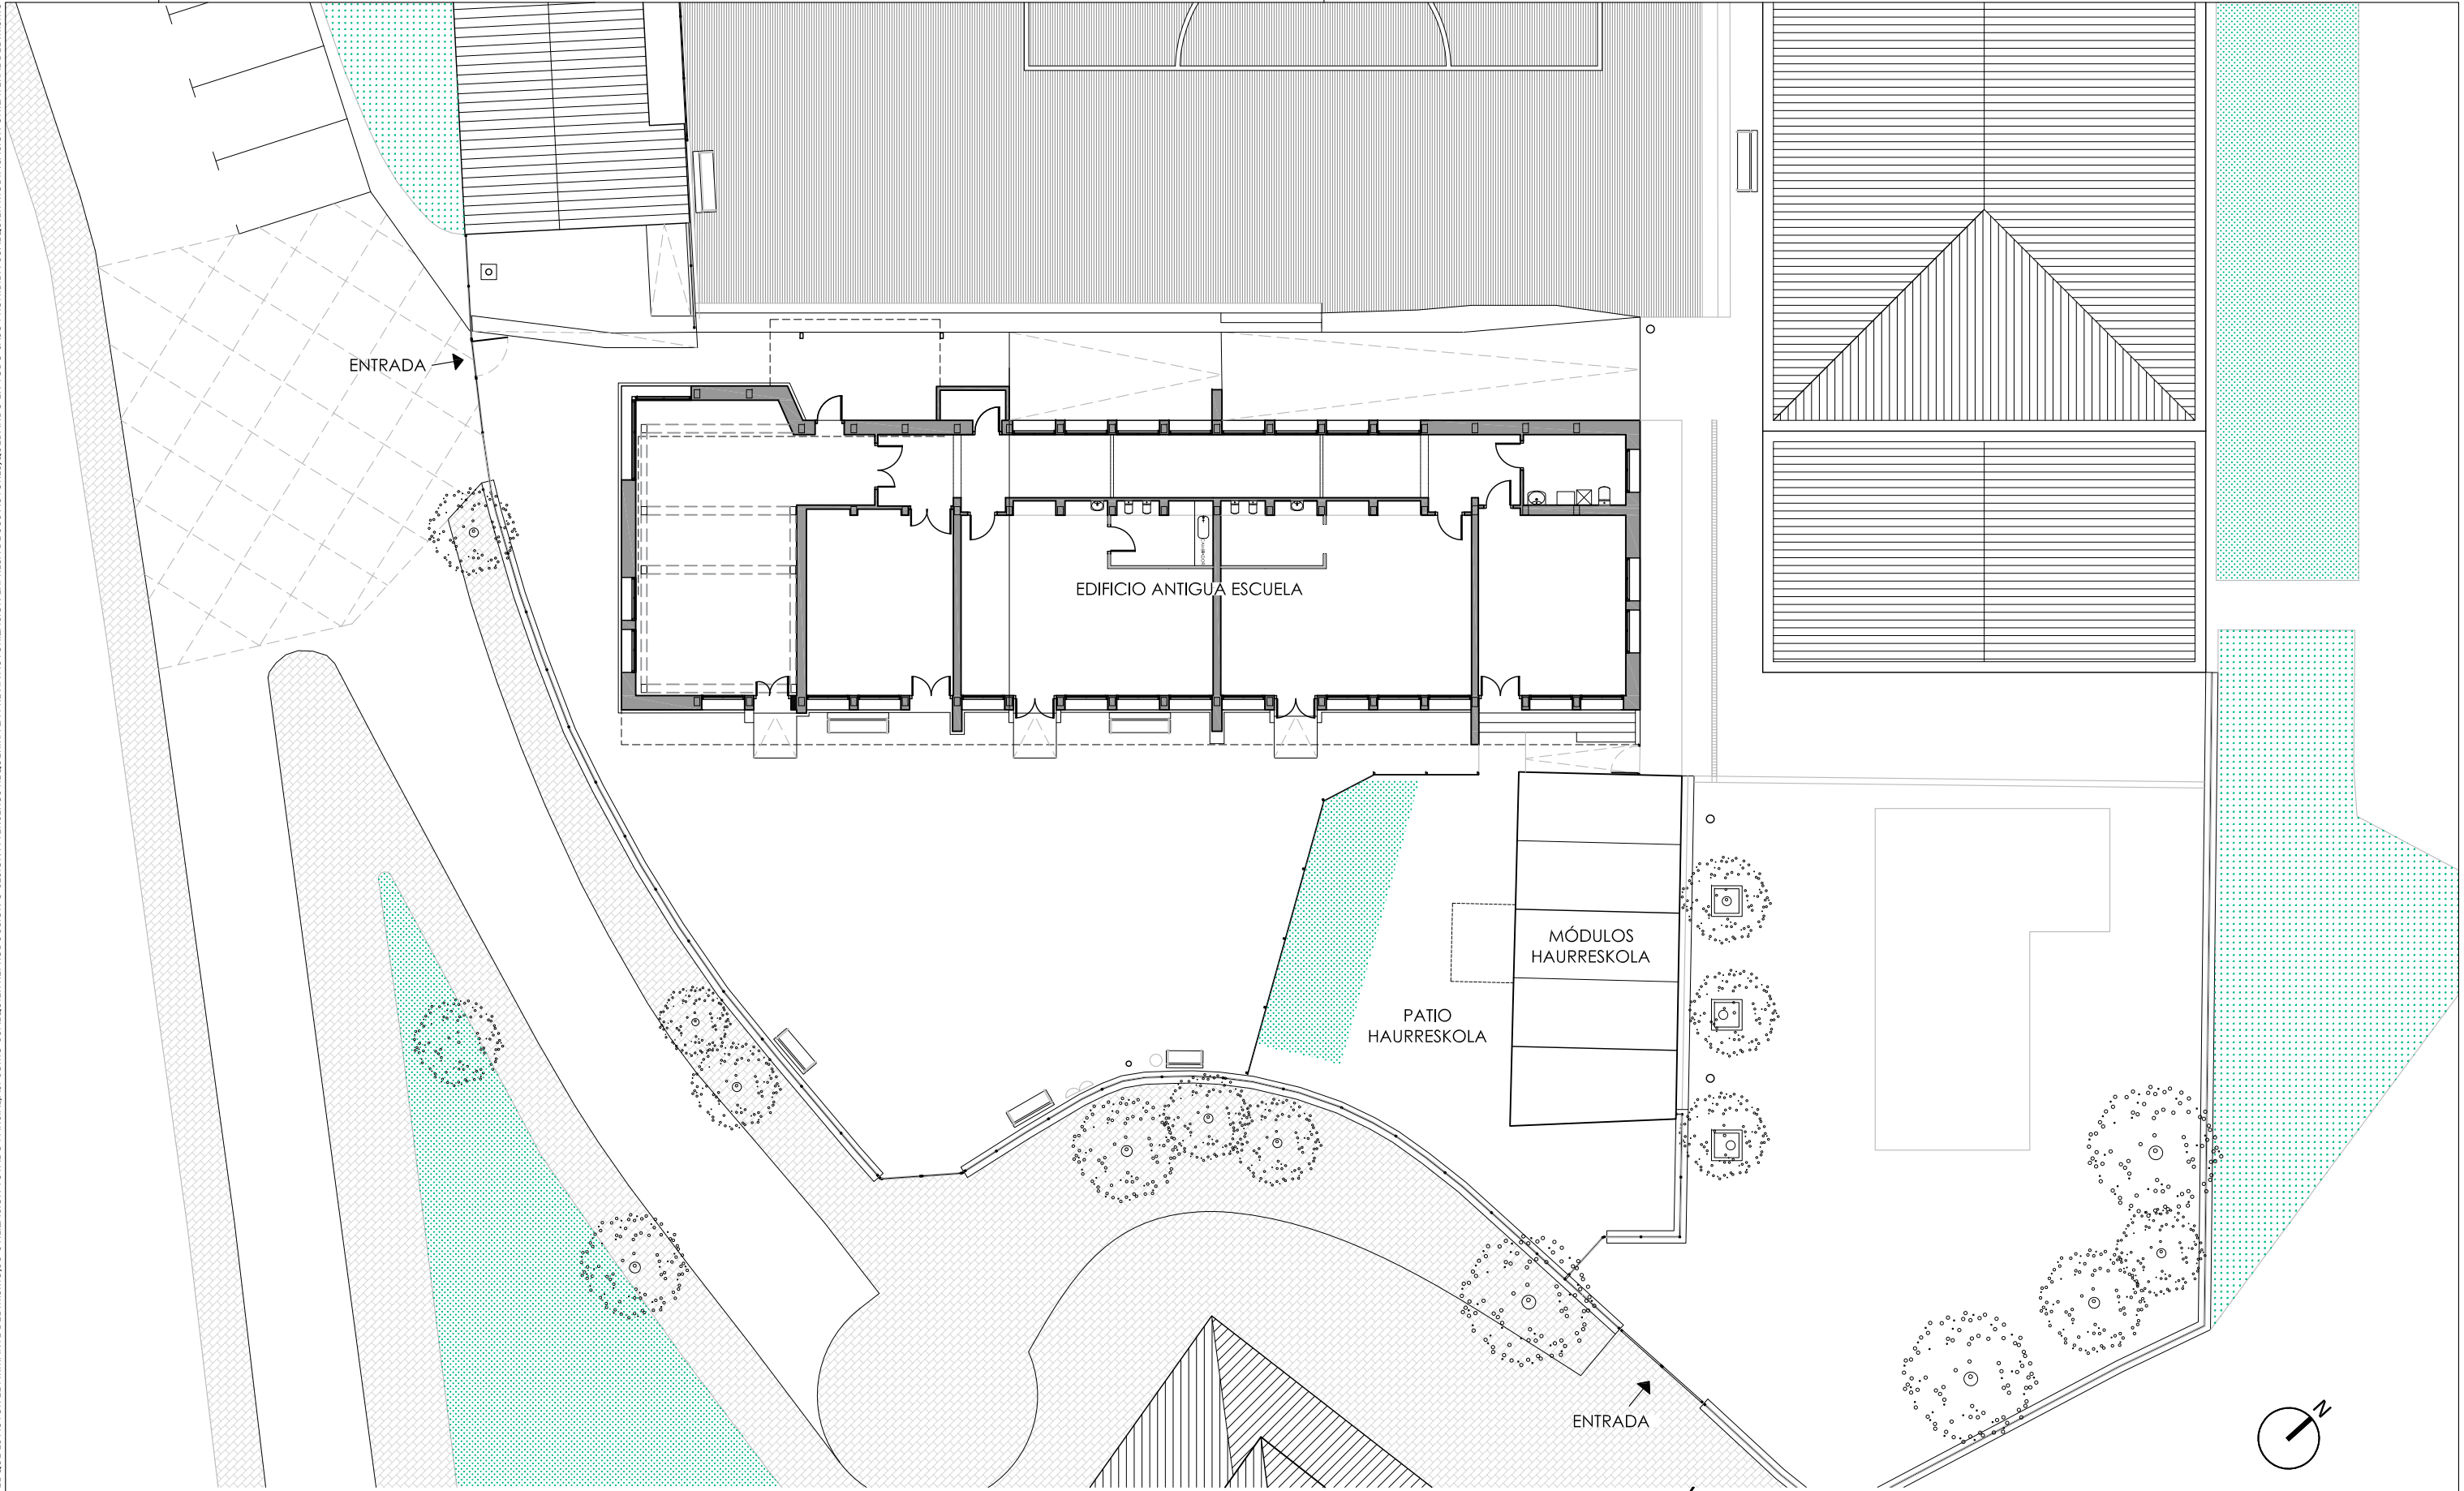

PROYECTO REHABILITACIÓN EDIFICIO ANTIGUA ESCUELA DE APATAMONASTERIO

PLANO EMPLAZAMIENTO ESTADO ACTUAL

NUMERO

02

ESCALA

1:200

PROYECTO EJECUCIÓN

FECHA

ENERO 2021

PROPIETARIO:

EXP:

ARQUITECTOS:

LUCÍA DEL CAMPO-GABRIELA DEL CAMPO

FIRMA

020-03

Lucía/Leticia DIBUJADO	Proyecto Básico NOTAS	2020-02 FECHA
---------------------------	--------------------------	------------------




CP Arquitectos

Alda. Mazarredo 69-6º Bilbao
cp@cparquitectos.es
www.cparquitectos.es


A

A Lucía del Campo

PATIO COLEGIO HLHI

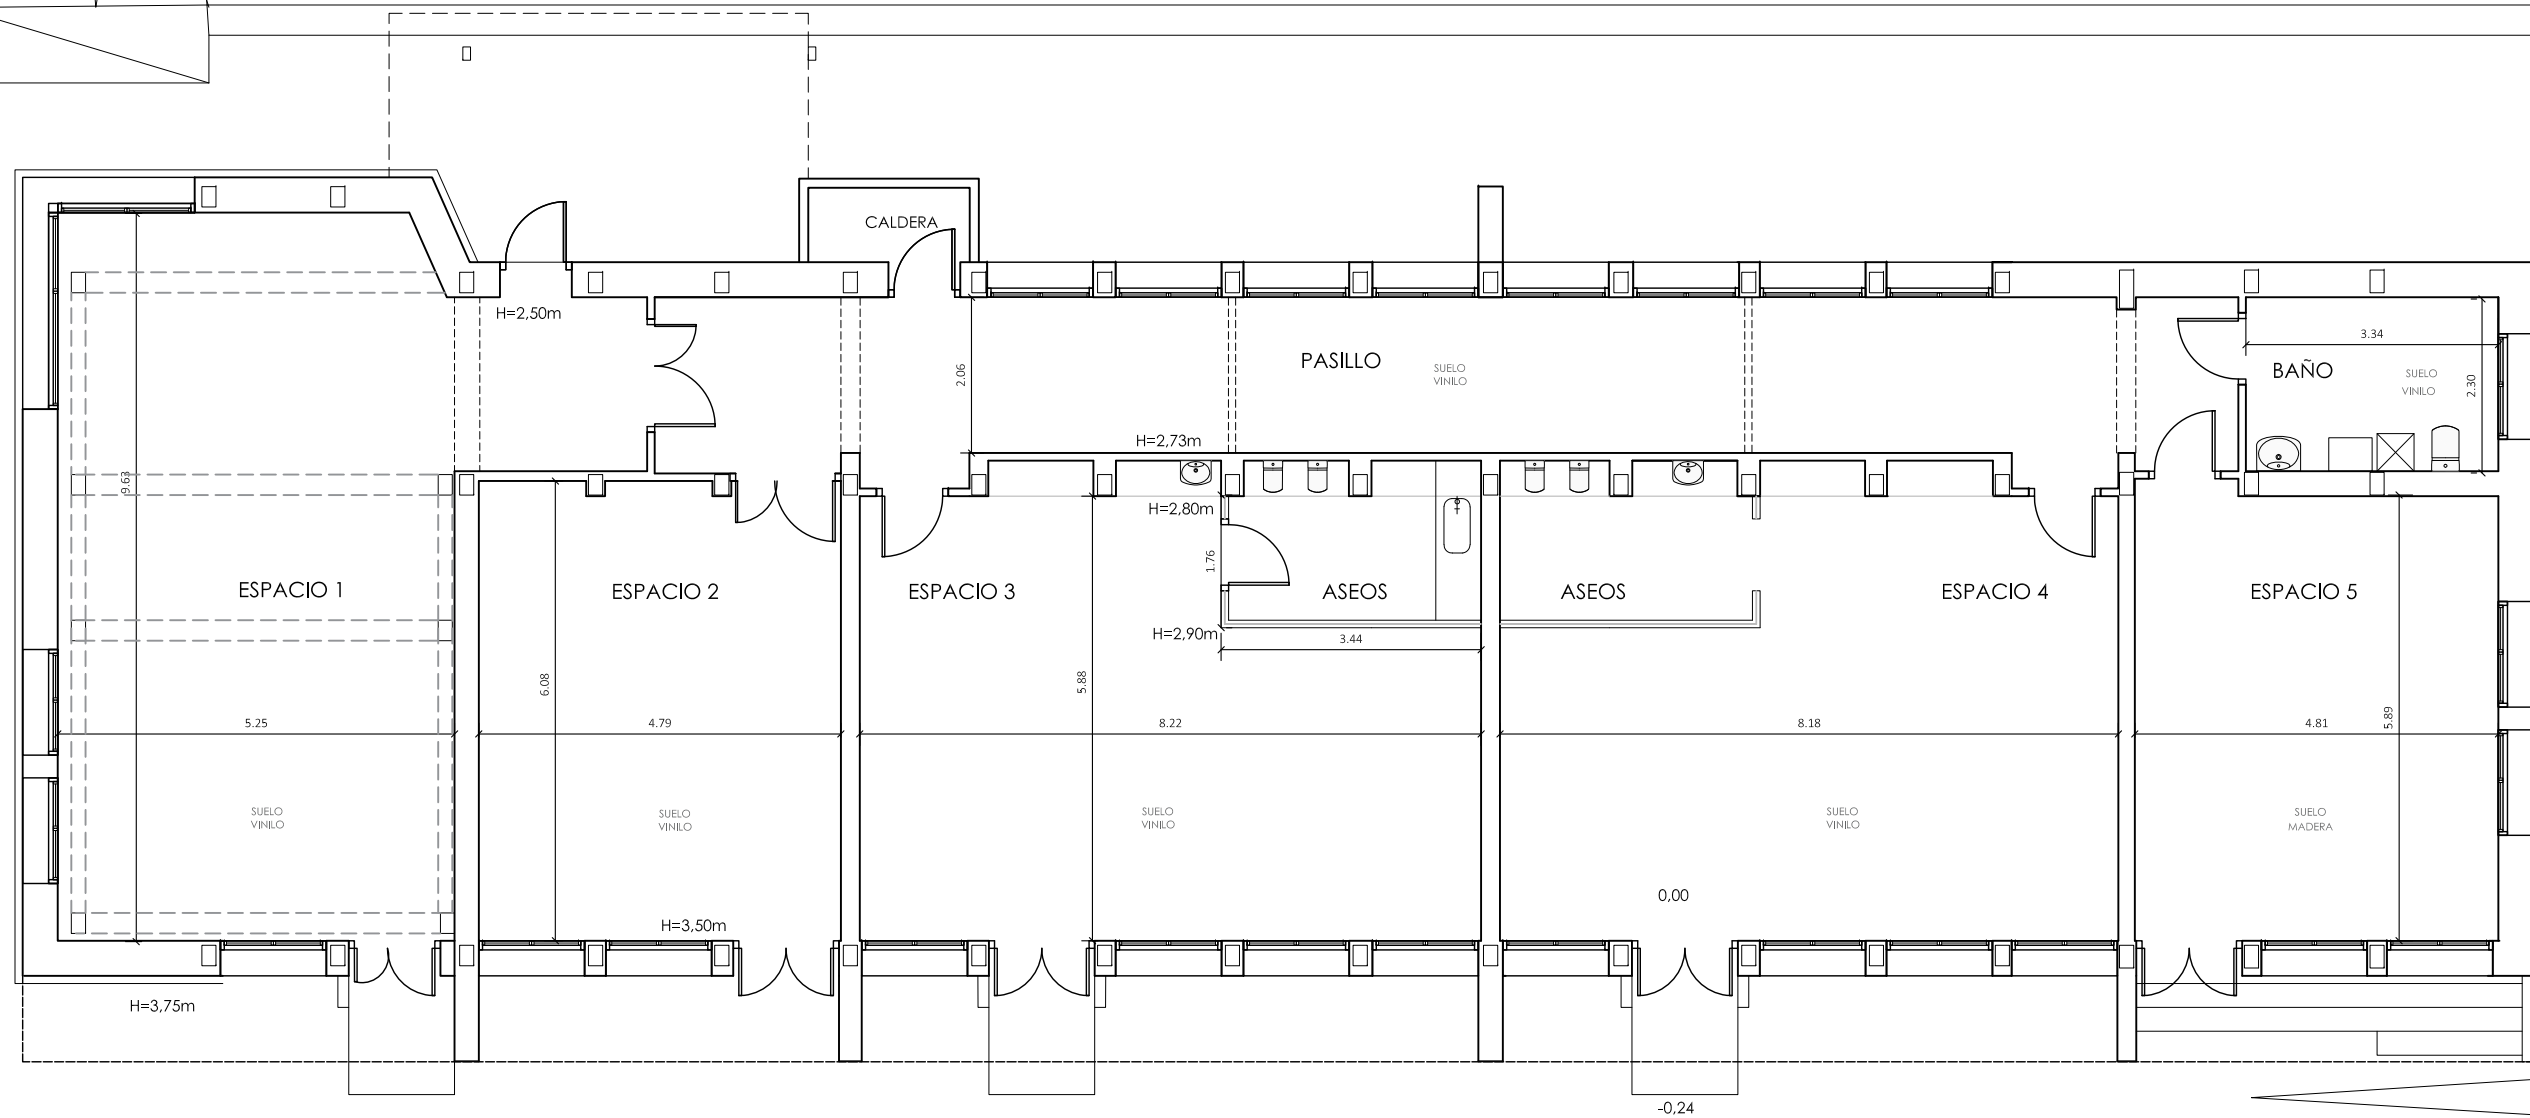

ANTIGUO MÓDULO A DESMONTAR

 

PROYECTO REHABILITACIÓN EDIFICIO ANTIGUA ESCUELA DE APATAMONASTERIO



CP Arquitectos

Alda. Mazarredo 69-6º Bilbao
cp@cparquitectos.es
www.cparquitectos.es

PLANO	PLANTA ESTADO ACTUAL
ESCALA	1:100
FECHA	ENERO 2021
PROPIETARIO:	

ARQUITECTOS:
LUCÍA DEL CAMPO- GABRIELA DEL CAMPO

PROYECTO EJECUCIÓN

EXP:

Lucía/Leticia DIBUJADO	Proyecto Básico NOTAS	2020-02 FECHA
---------------------------	--------------------------	------------------

EXP:


FIRMA

2020-03

03

FIRMA


U'a del Campo

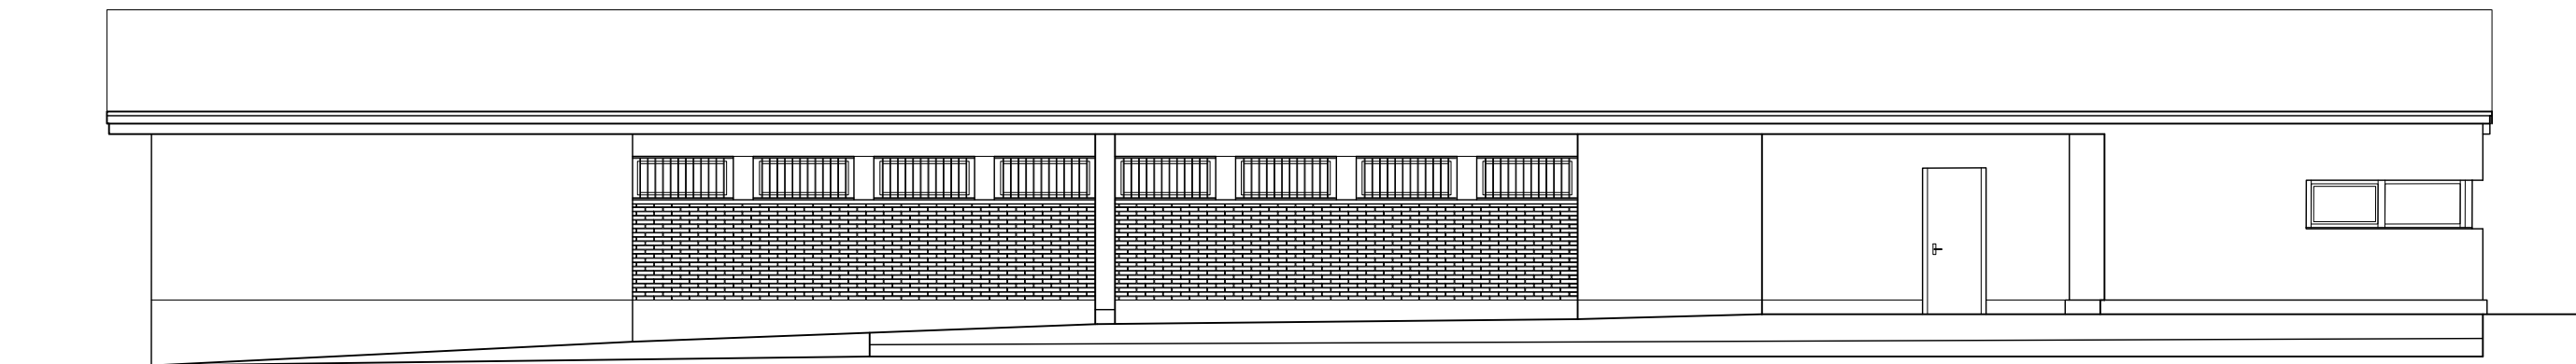


ALZADO NO




ALZADO SE

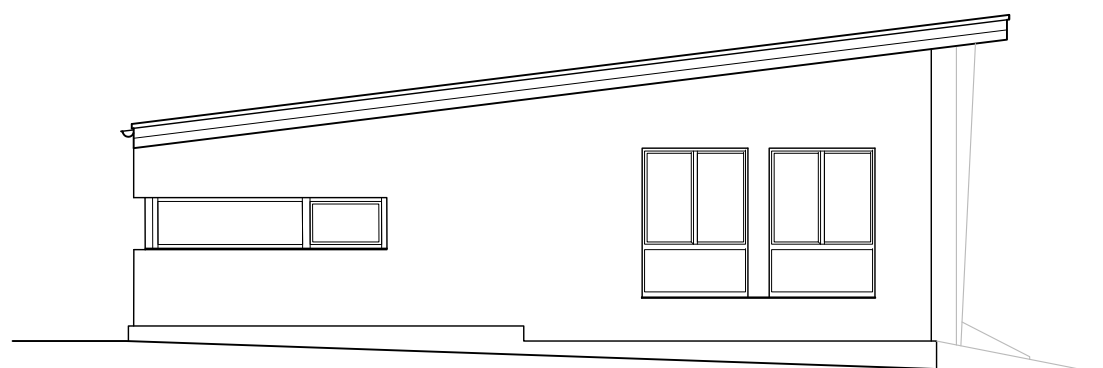

ALZADO SO

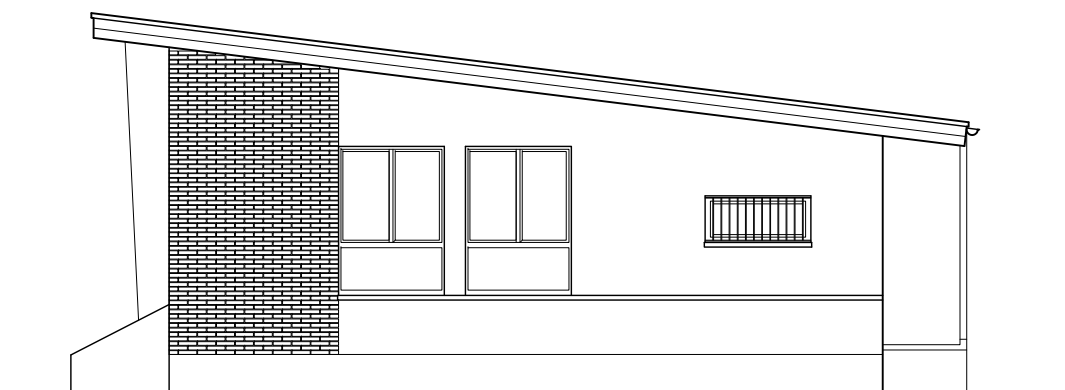

ALZADO NE

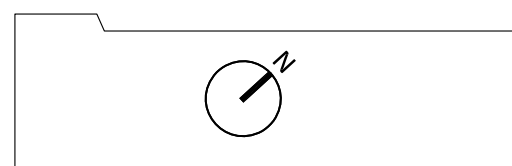

PROYECTO REHABILITACIÓN EDIFICIO ANTIGUA ESCUELA DE APATAMONASTERIO



CP Arquitectos

Alda. Mazarredo 69-6º Bilbao
cp@cparquitectos.es
www.cparquitectos.es

PLANO

ESCALA

FECHA

PROPIETARIO:

ARQUITECTOS:

GABRIELA DEL CAMPO - LUCÍA DEL CAMPO

ALZADOS

1:100

ENERO 2021

Leticia
DIBUJADO

Proyecto Básico
NOTAS2020-02
FECHA


NUMERO

EXP:

FIRMA

04

2020-03

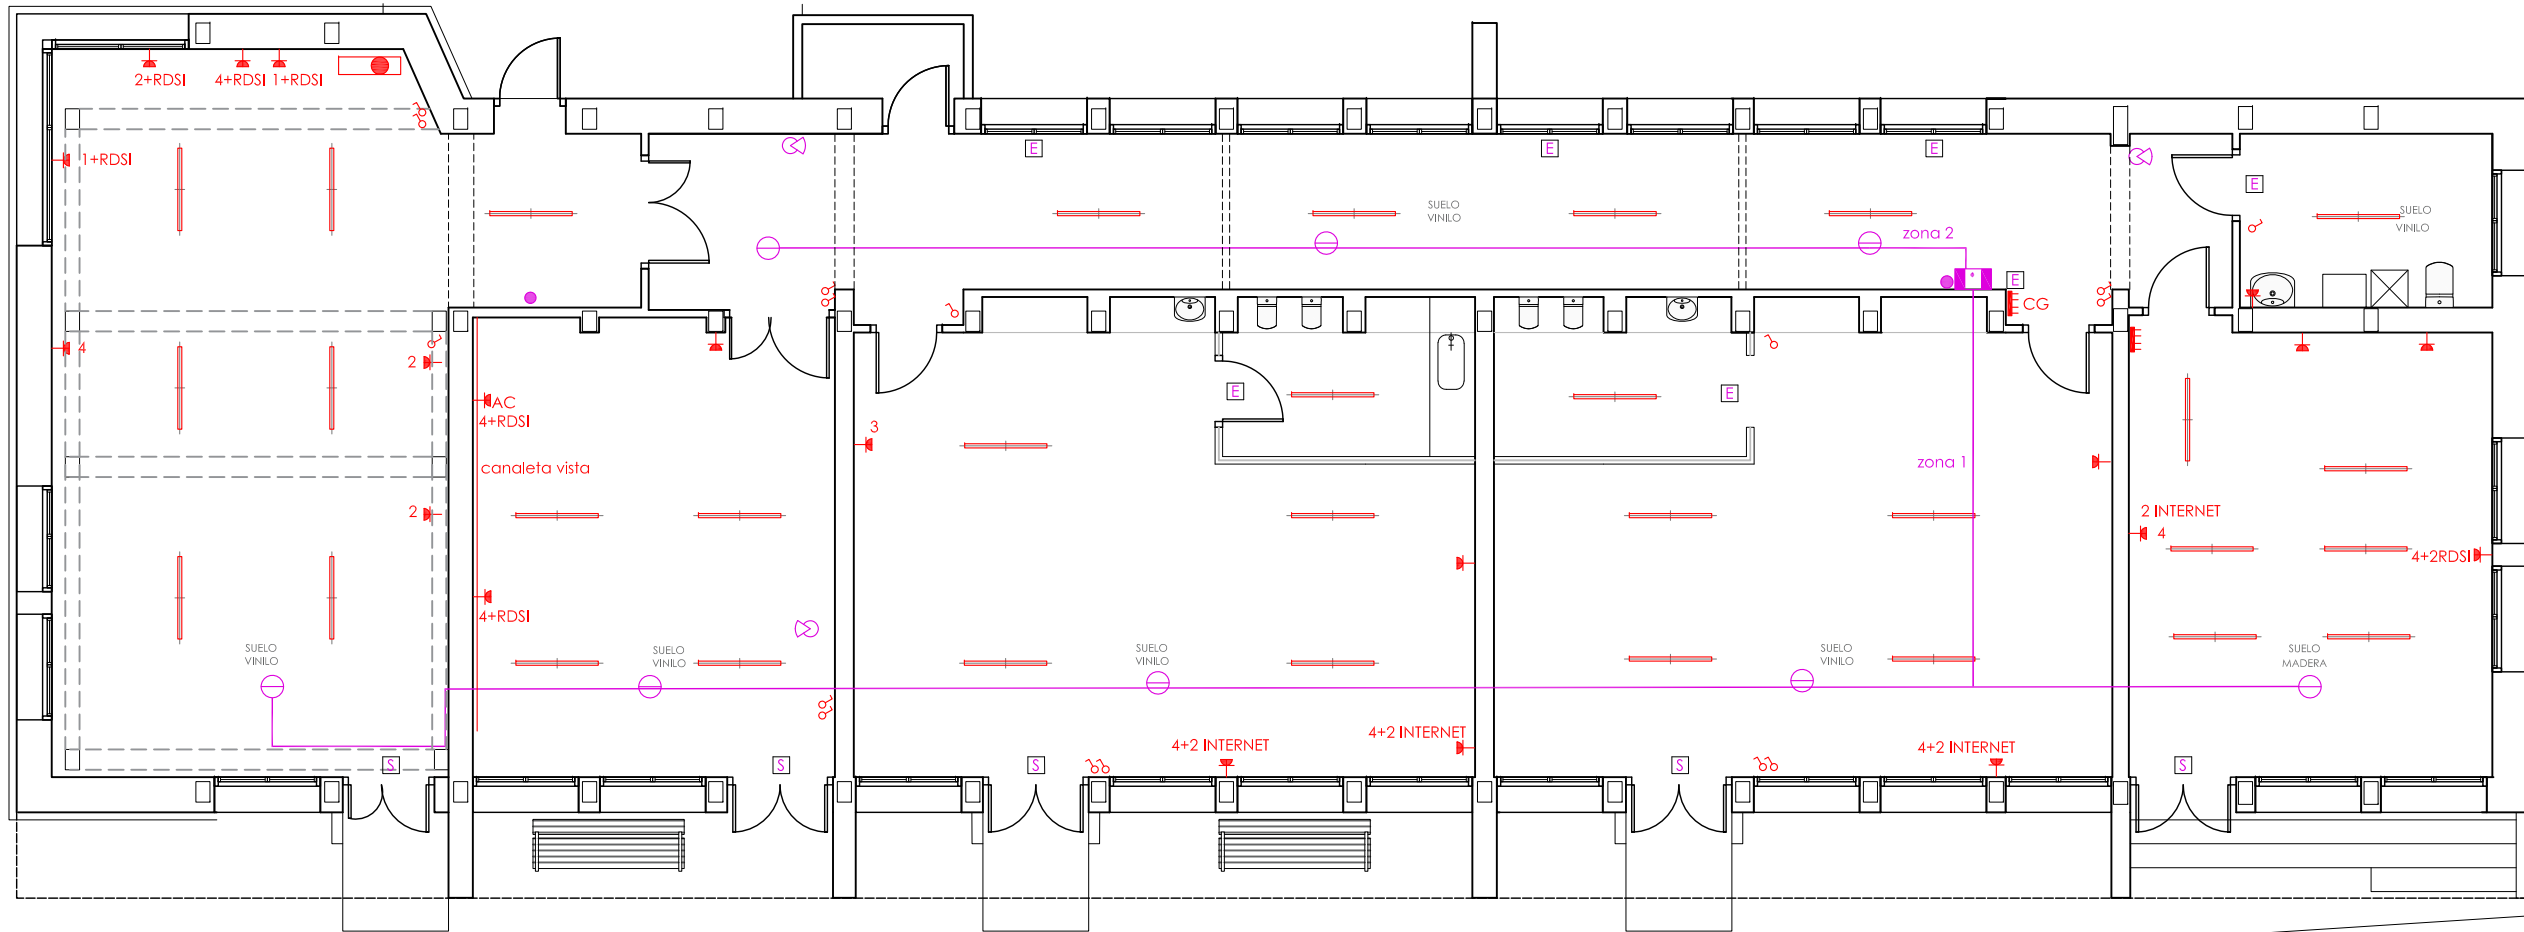

LEYENDA ELECTRICIDAD

- CUADRO GENERAL
- PUNTO DE LUZ TECHO
- APLIQUE PARED
- INTERRUPTOR SENCILLO
- INTERRUPTOR DOBLE
- CONMUTADOR
- TOMA DE CORRIENTE 16A
- TOMA DE CORRIENTE MULTIPLE TIPO SCHUKO 16A
- TUBO FLUORESCENTE
- LUMINARIA SENALIZACION Y EMERGENCIA
- REGISTRO DE TOMA DE SISTEMAS DE TELEFONIA Y DE BANDA ANCHA(RJ-45)
- REGISTRO DE TOMA DE TV
- TOMA NEVERA
- TOMA LAVADORA
- TOMA COCINA
- TOMA LAVAVAJILLAS

PROTECCION CONTRA-INCENDIOS

- EXTINTOR POLVO ABC COLOCADOS A 1,70 m
- EXTINTOR CO2 5KG COLOCADOS A 1,70 m
- PULSADOR ALARMA
- DETECTOR TERMOVELOCIMETRICO
- RECORRIDO DE EVACUACION
- LUMINARIA Y SEÑAL SALIDA DE EMERGENCIA
- LUMINARIA DE EMERGENCIA
- CENTRAL DE CO

PROYECTO REHABILITACIÓN EDIFICIO ANTIGUA ESCUELA DE APATAMONASTERIO



Alda. Mazarredo 69-6º Bilbao
cp@cparquitectos.es
www.cparquitectos.es

PLANO PLANTA ESTADO ACTUAL. ELECTRICIDAD Y SI
ESCALA 1:100
FECHA ENERO 2021
PROPIETARIO: PROYECTO EJECUCIÓN

NUMERO

06

ARQUITECTOS:
LUCÍA DEL CAMPO- GABRIELA DEL CAMPO


Lucía
Lucía/Leticia
DIBUJADO Proyecto Ejecución
NOTAS 2021-01
2020-02
FECHA

EXP:

FIRMA

2020-03

20/01/2021 16:31:25
\\06.10.68.155\DATOS\2020_03 VALORACIONES Y ESTUDIOS ATXONDO\PE 2021\MANOS\DWG\2020_03-PE
EL PRESENTE DOCUMENTO ES COPIA DE SU ORIGINAL DEL QUE ES AUTOR EL FIRMANTE DEL MISMO, SU UTILIZACION TOTAL O PARCIAL ASI COMO CUALQUIER REPRODUCCION O CESION A TERCEROS REQUERIRIA LA PREVIA AUTORIZACION EXPRESA DE SUS AUTORES, QUEDANDO EN TODO CASO PROHIBIDA CUALQUIER MODIFICACION UNILATERAL DEL MISMO

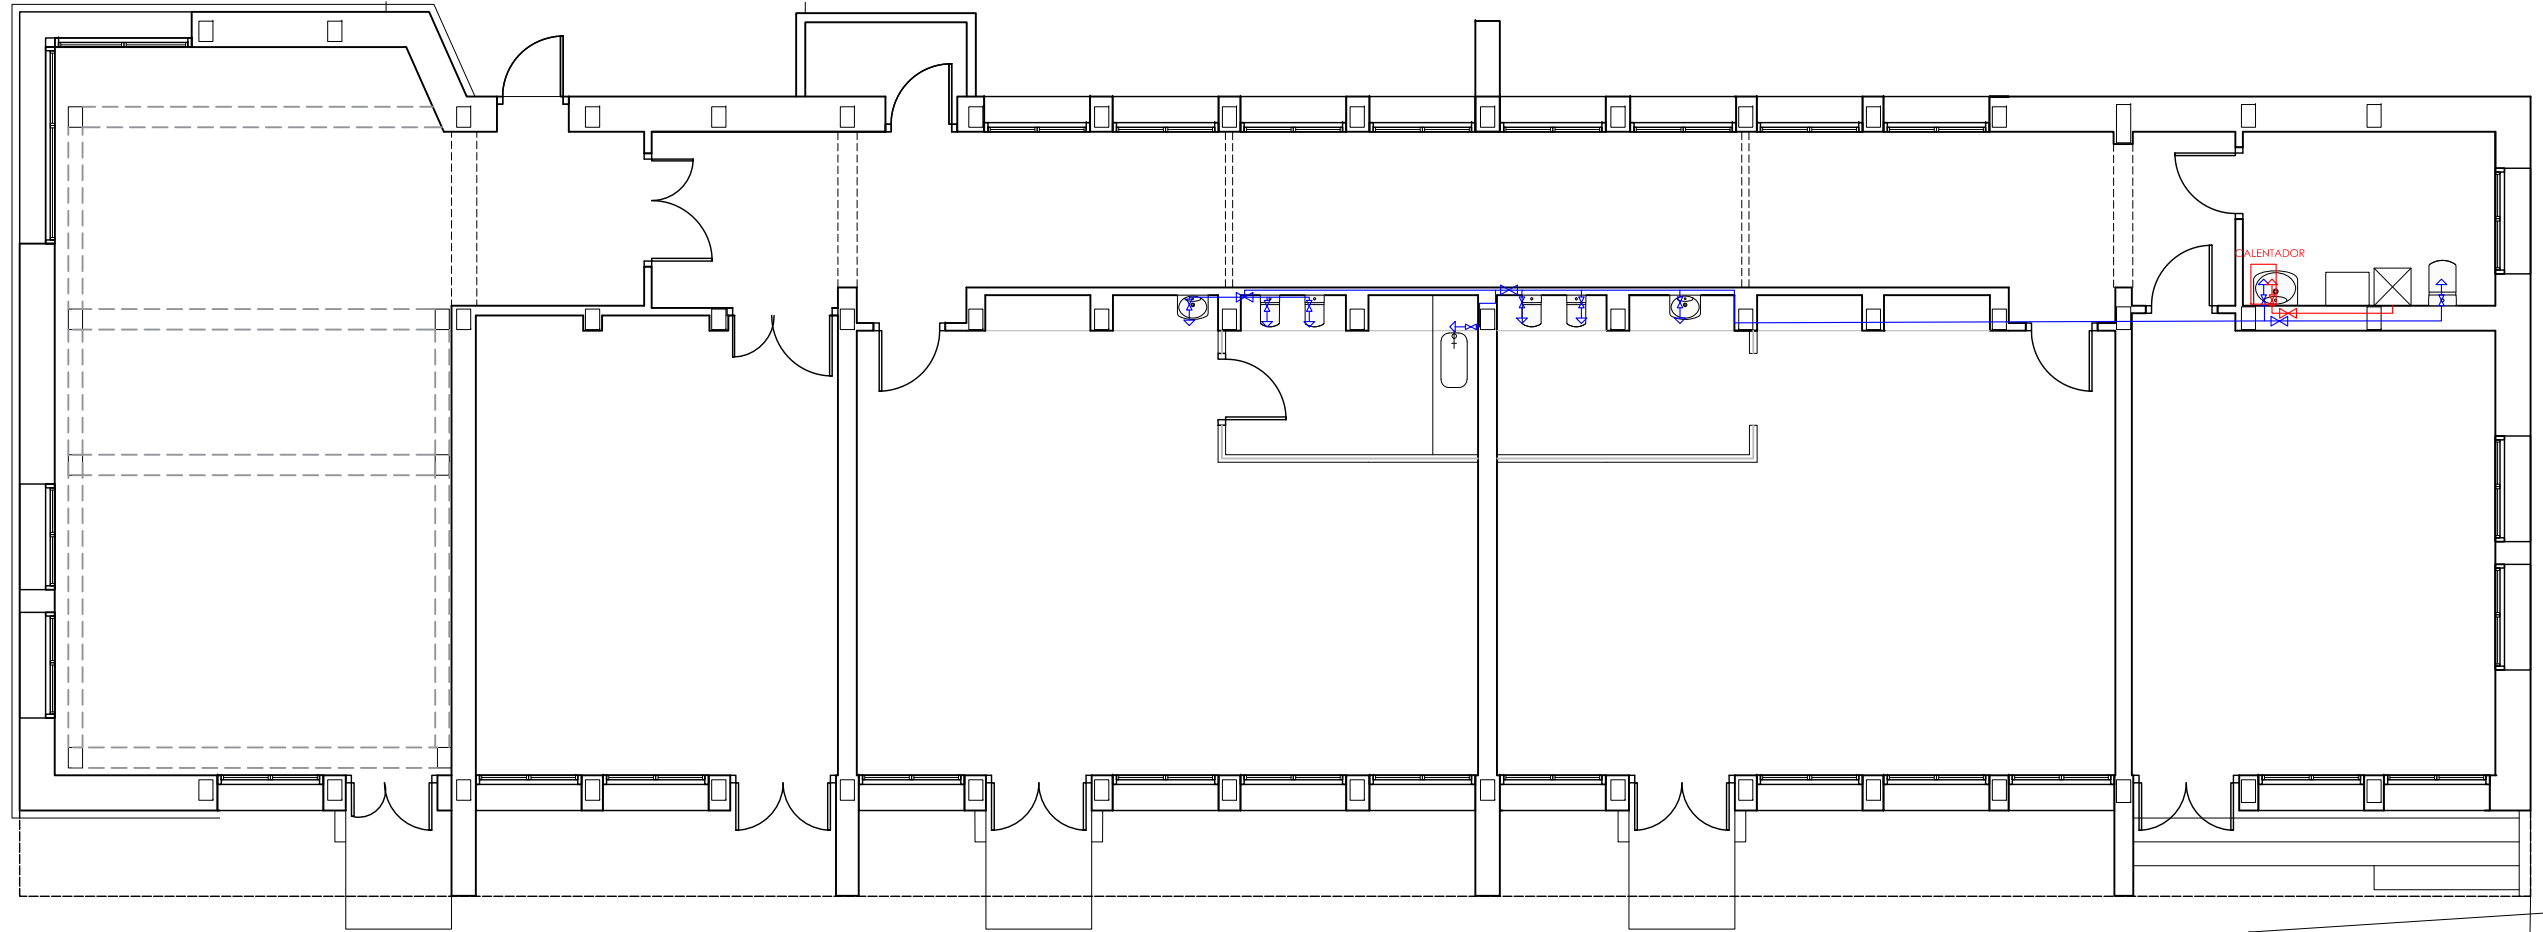

- LEYENDA FONTANERIA
- TUBERÍA AGUA FRÍA
 - TUBERÍA AGUA CALIENTE
 - LLAVE CORTE AGUA FRÍA
 - LLAVE CORTE AGUA CALIENTE
 - TOMA AGUA FRÍA
 - TOMA AGUA CALIENTE
 - ACOMETIDA DE AGUA

PROYECTO REHABILITACIÓN EDIFICIO ANTIGUA ESCUELA DE APATAMONASTERIO



Alda. Mazarredo 69-6º Bilbao
cp@cparquitectos.es
www.cparquitectos.es


PLANO	PLANTA ESTADO ACTUAL. FONTANERIA	NUMERO	07
ESCALA	1:100	PROYECTO EJECUCIÓN	
FECHA	ENERO 2021		
PROPIETARIO:		EXP:	
ARQUITECTOS:	LUCÍA DEL CAMPO- GABRIELA DEL CAMPO	FIRMA	 
			2020-03

Lucía
Lucía/Leticia
DIBUJADO

Proyecto Ejecución
Proyecto Básico
NOTAS

2021-01
2020-02
FECHA

\\s6-10-68-155\\DATOS\\2020_03\\VALORACIONES Y ESTUDIOS ATONDO\\DE 2021\\PLANOS\\DWG\\2020_03 ESTUDIOS PREVIOS EMPLEAZAMIENTO
EL PRESENTE DOCUMENTO ES COPIA DE SU ORIGINAL DEL QUE ES AUTOR EL FIRMANTE DEL MISMO, SU UTILIZACION TOTAL O PARCIAL ASI COMO CUALQUIER REPRODUCCION O CESION A TERCEROS REQUERIRA LA PREVIA AUTORIZACION EXPRESA DE SUS AUTORES, QUEDANDO EN TODO CASO PROHIBIDA CUALQUIER MODIFICACION UNILATERAL DEL MISMO

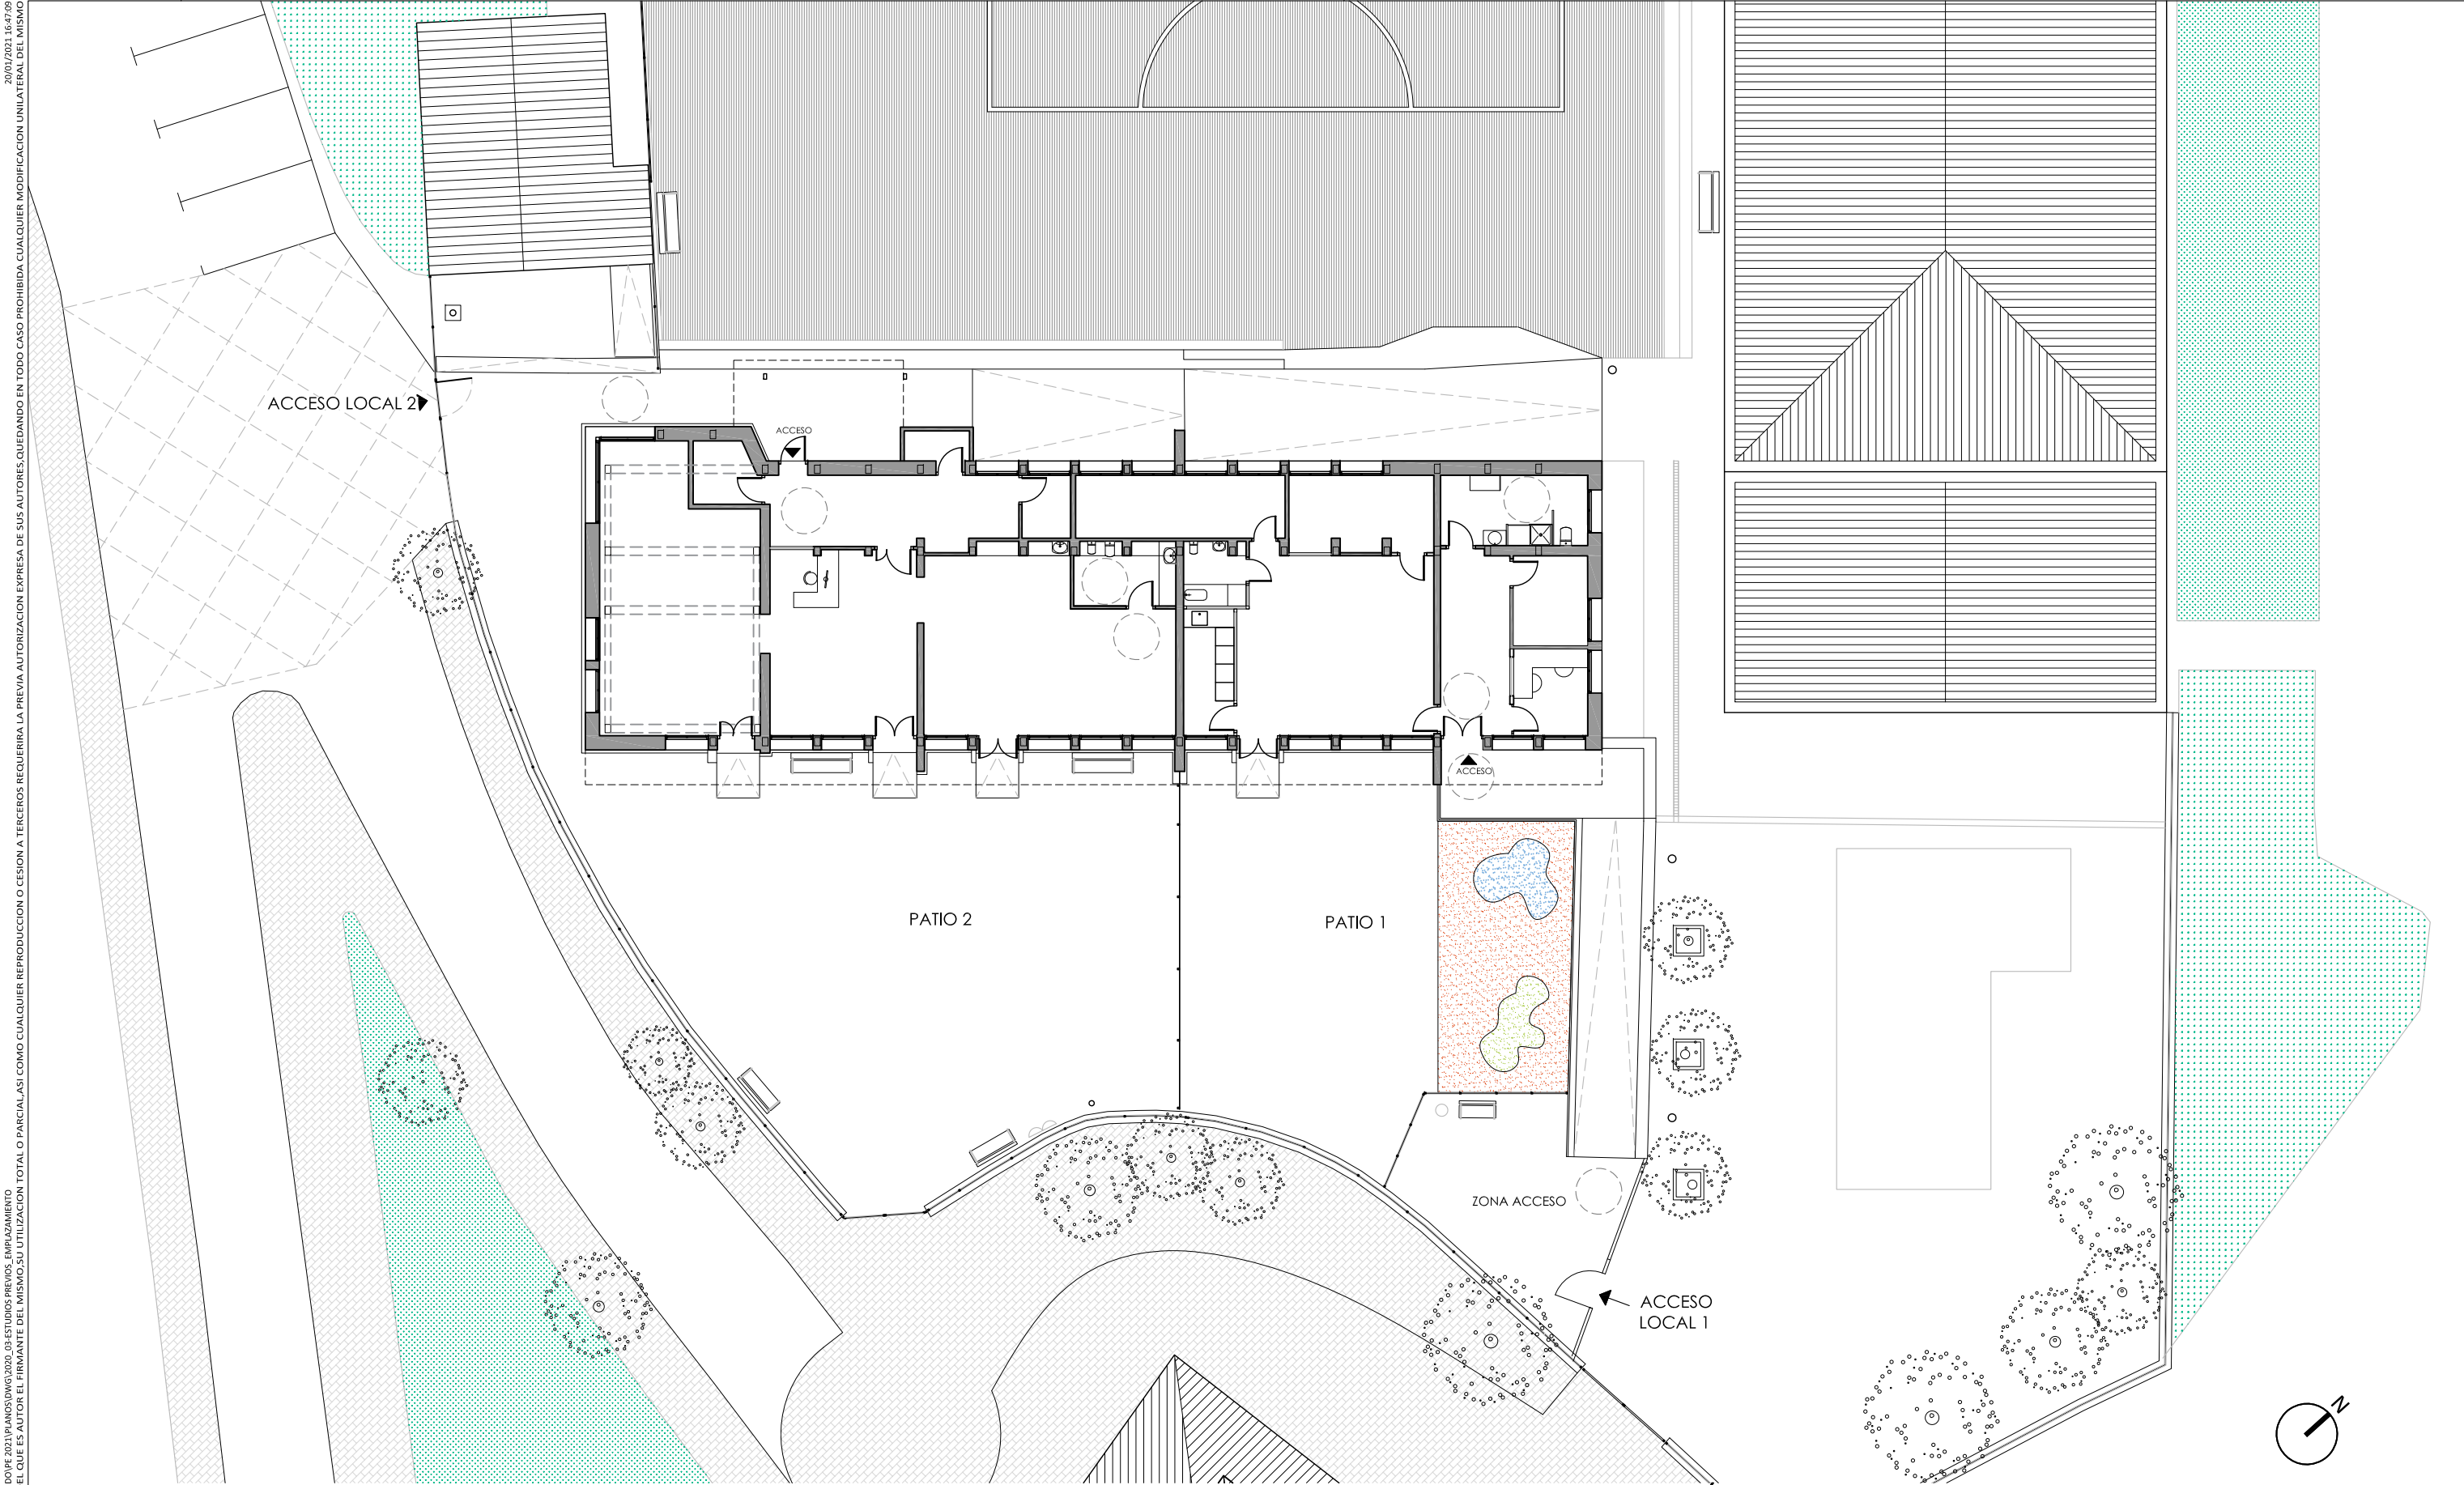

PROYECTO REHABILITACION EDIFICIO ANTIGUA ESCUELA DE APATAMONASTERIO



Alda, Mazarredo 69-6º Bilbao
cp@cparquitectos.es
www.cparquitectos.es

PLANO EMPLAZAMIENTO ESTADO REFORMADO
ESCALA 1:200
FECHA ENERO 2021
PROPIETARIO:

NUMERO

09

PROYECTO EJECUCIÓN

EXP:

Lucía/Leticia DIBUJADO
Proyecto Básico NOTAS
2020-02 FECHA

2020-03

ARQUITECTOS:
LUCÍA DEL CAMPO-GABRIELA DEL CAMPO


FIRMA
Lucía del Campo



Alda. Mazarredo 69-6º Bilbao
cp@cparquitectos.es
www.cparquitectos.es

2020-03

Lucía/Leticia	Proyecto Básico
DIBUJADO	NOTAS

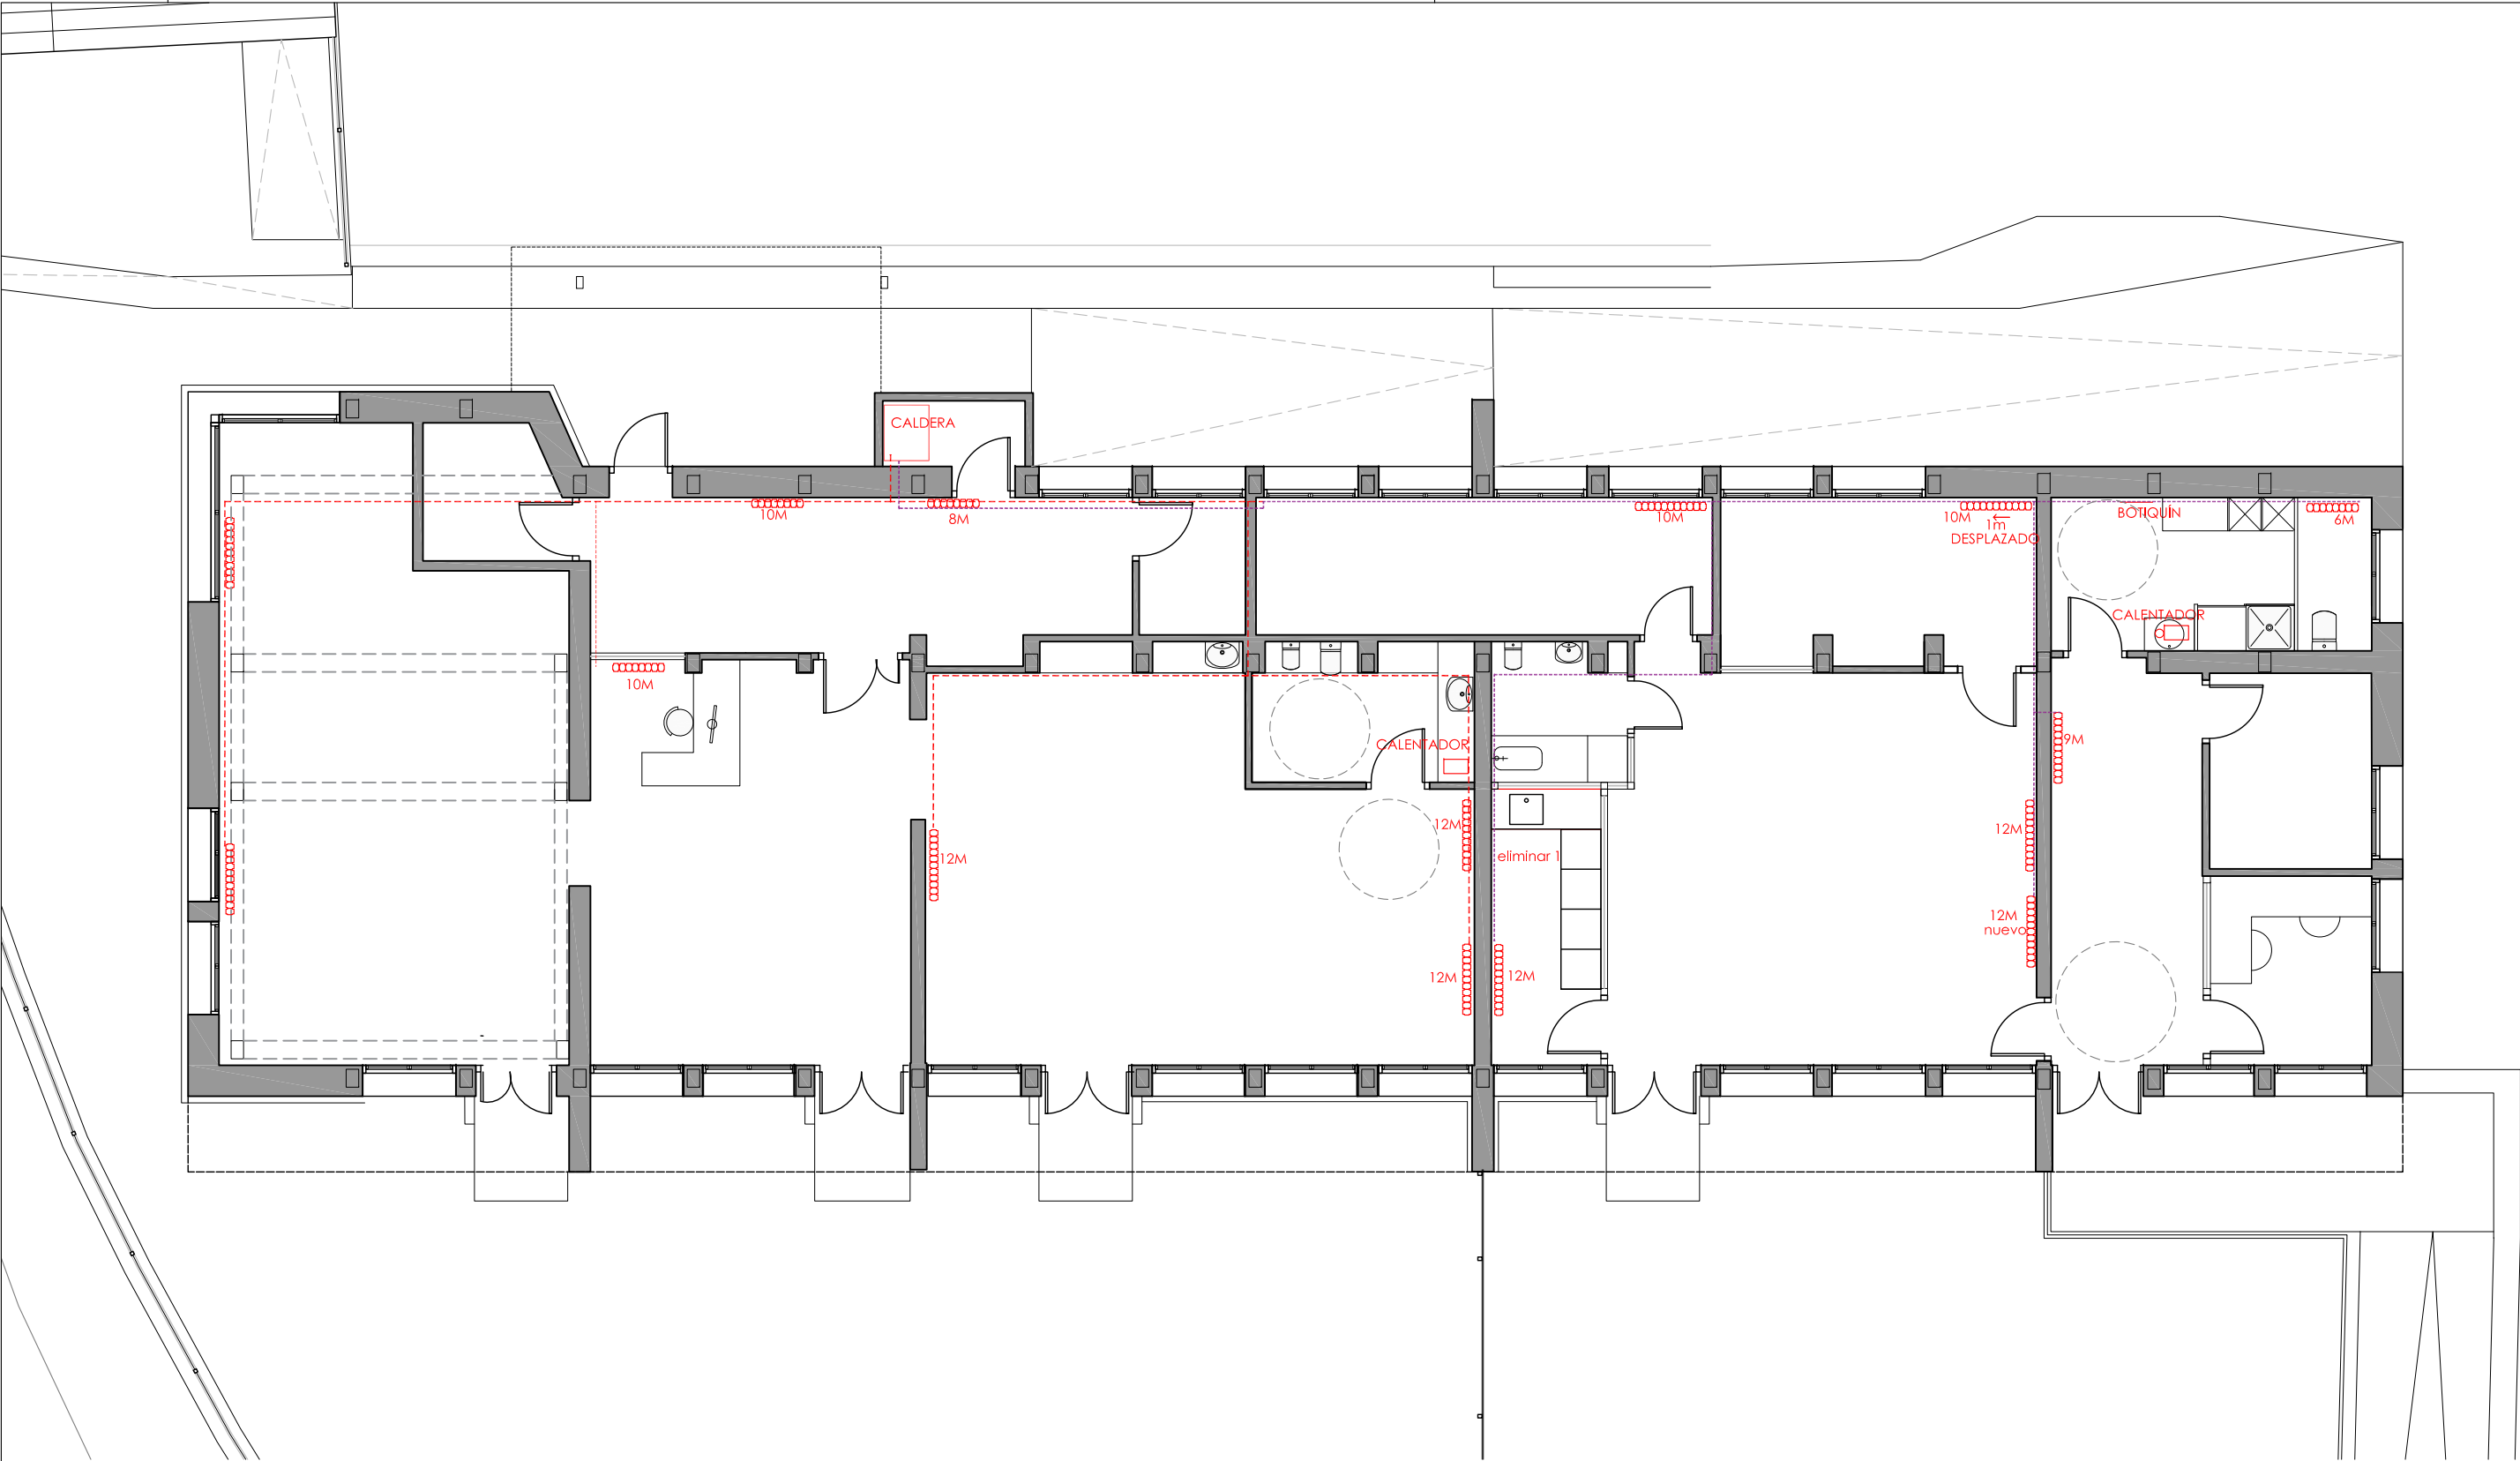

- LEYENDA CALEFACION
- RADIADOR
 - CIRCUITO INSTALACIÓN
 - CIRCUITO HAURRESKOLA

PROYECTO REHABILITACIÓN EDIFICIO ANTIGUA ESCUELA DE APATAMONASTERIO



Alda. Mazarredo 69-6º Bilbao
cp@cparquitectos.es
www.cparquitectos.es

PLANO PLANTA E REFORMADO. CALEFACCIÓN
ESCALA 1:100
FECHA ENERO 2021
PROPIETARIO:

NUMERO

11

 
ARQUITECTOS:
LUCÍA DEL CAMPO- GABRIELA DEL CAMPO


Lucía/Leticia
DIBUJADO Proyecto Ejecución
NOTAS 2020-02
FECHA

EXP:

FIRMA

2020-03



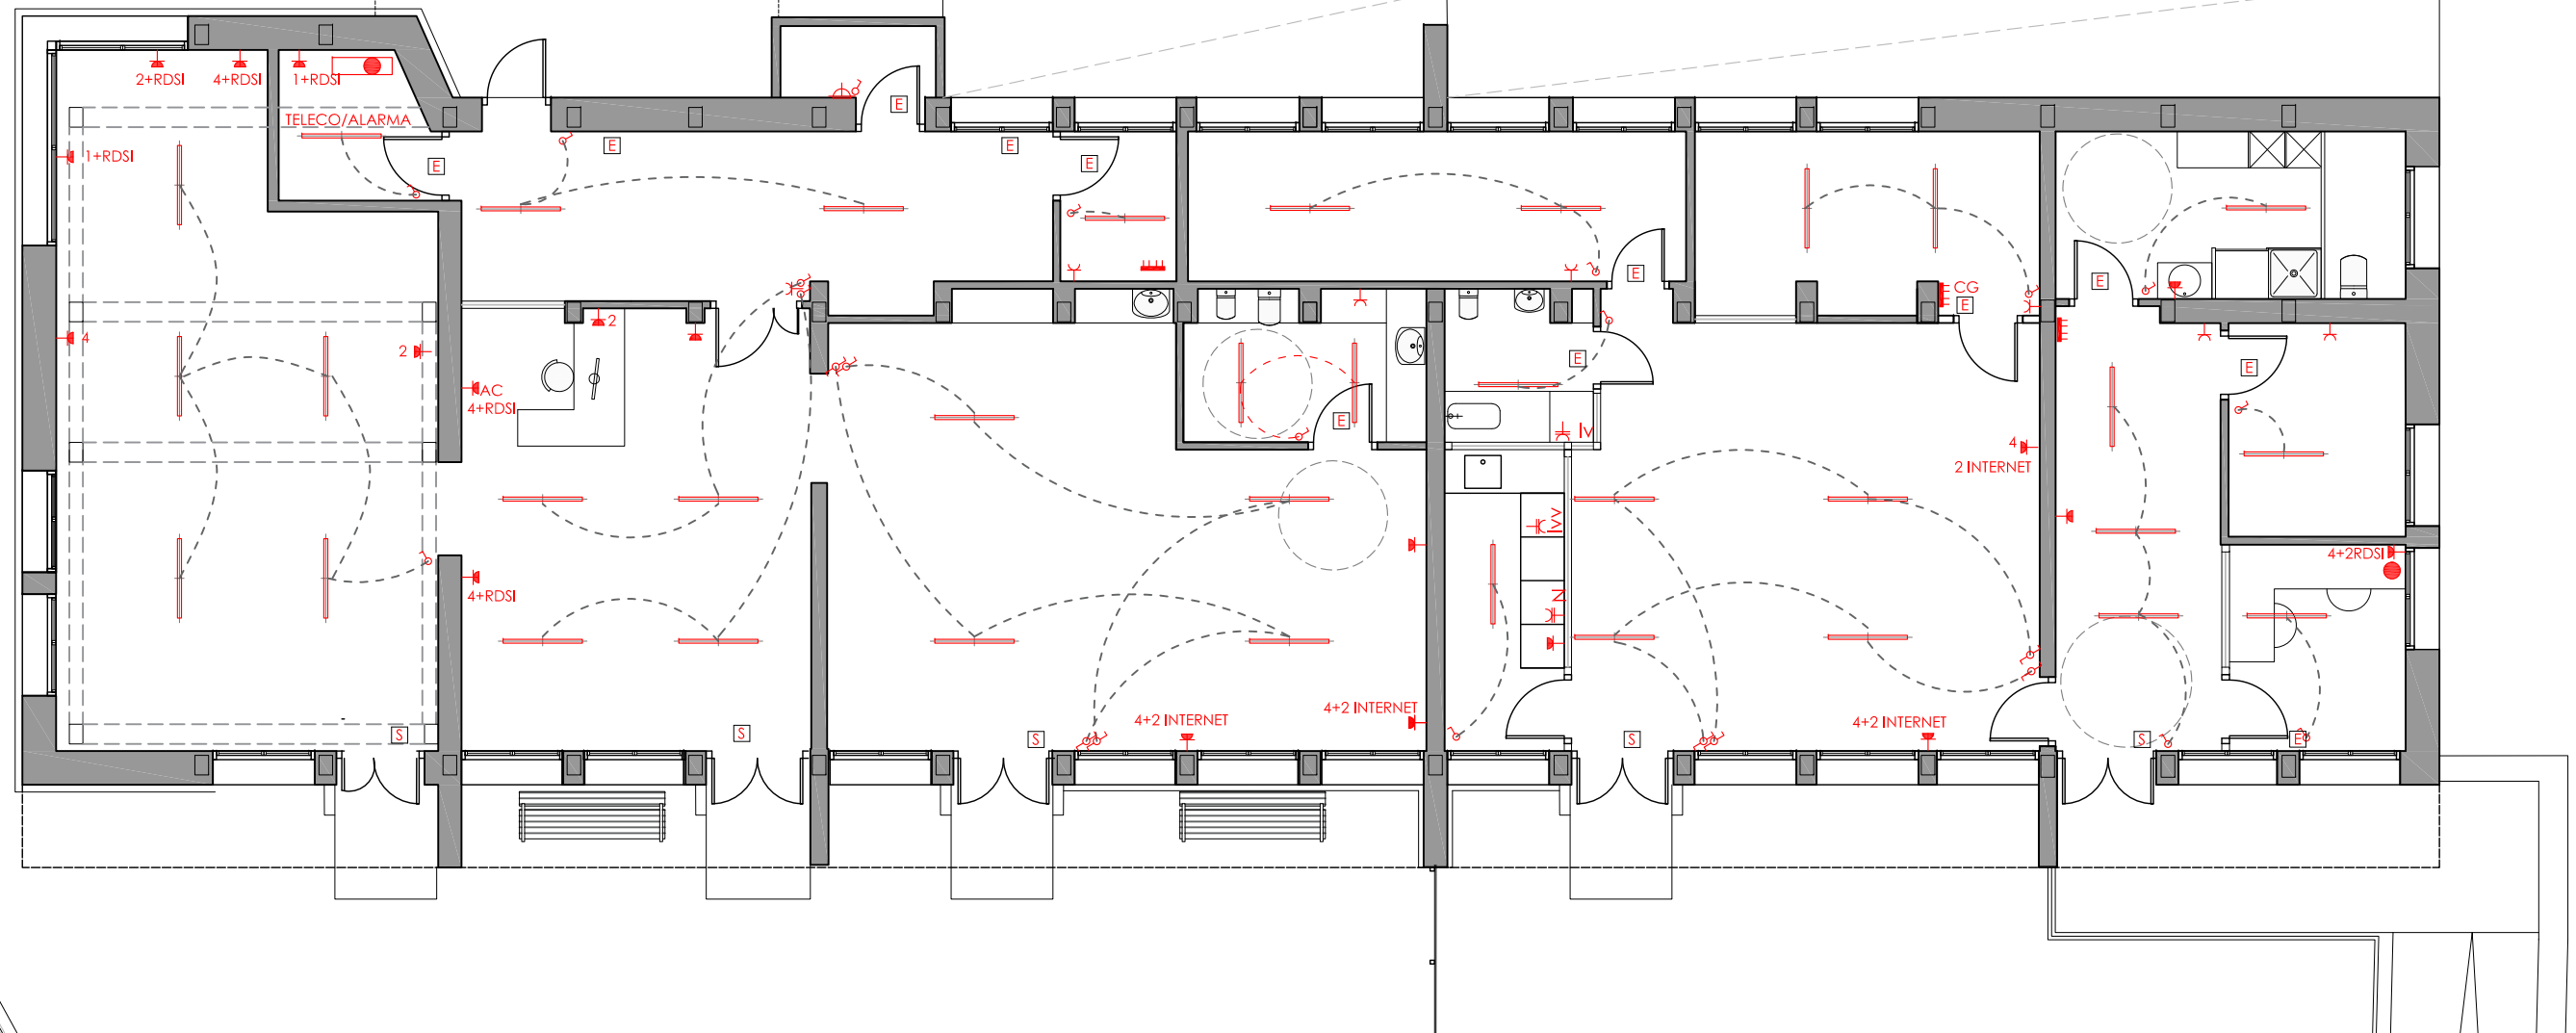

LEYENDA ELECTRICIDAD

- | | |
|---|---|
|  | CUADRO GENERAL |
|  | PUNTO DE LUZ TECHO |
|  | APLIQUE PARED |
|  | INTERRUPTOR SENCILLO |
|  | INTERRUPTOR DOBLE |
|  | CONMUTADOR |
|  | TOMA DE CORRIENTE 16A |
|  | TOMA DE CORRIENTE MULTIPLE TIPO SCHUKO 16A |
|  | TUBO FLUORESCENTE |
|  | LUMINARIA SENALIZACION Y EMERGENCIA |
|  | REGISTRO DE TOMA DE SISTEMAS DE TELEFONÍA Y DE BANDA ANCHA(RJ-45) |
|  | REGISTRO DE TOMA DE TV |
|  | TOMA NEVERA |
|  | TOMA LAVADORA |
|  | TOMA COCINA |
|  | TOMA LAVAVAJILLAS |



Alda, Mazarredo 69-6º Bilbao
cp@cparquitectos.es
www.cparquitectos.es

PROYECTO REHABILITACIÓN EDIFICIO ANTIGUA ESCUELA DE APATAMONASTERIO

PLANO PLANTA E REFORMADO. ELECTRICIDAD

ESCALA 1:100
FECHA ENERO 2021

PROPIETARIO:

ARQUITECTOS:
LUCÍA DEL CAMPO- GABRIELA DEL CAMPO

NUMERO

12

EXP:

Lucía	Proyecto Ejecución	2021-01
Lucía/Leticia	Proyecto Básico	2020-02
DIBUJADO	NOTAS	FECHA


FIRMA

2020-03

2020-03

FIRMA  

20/01/2021 16:56:56
\\06.10.68.155\DATOS\2020_03 VALORACIONES Y ESTUDIOS ATXONDO\PE 2021\MANOS\DWG\2020_03-PE
EL PRESENTE DOCUMENTO ES COPIA DE SU ORIGINAL DEL QUE ES AUTOR EL FIRMANTE DEL MISMO, SU UTILIZACION TOTAL O PARCIAL ASI COMO CUALQUIER REPRODUCCION O CESION A TERCEROS REQUERIRA LA PREVIA AUTORIZACION EXPRESA DE SUS AUTORES, QUEDANDO EN TODO CASO PROHIBIDA CUALQUIER MODIFICACION UNILATERAL DEL MISMO

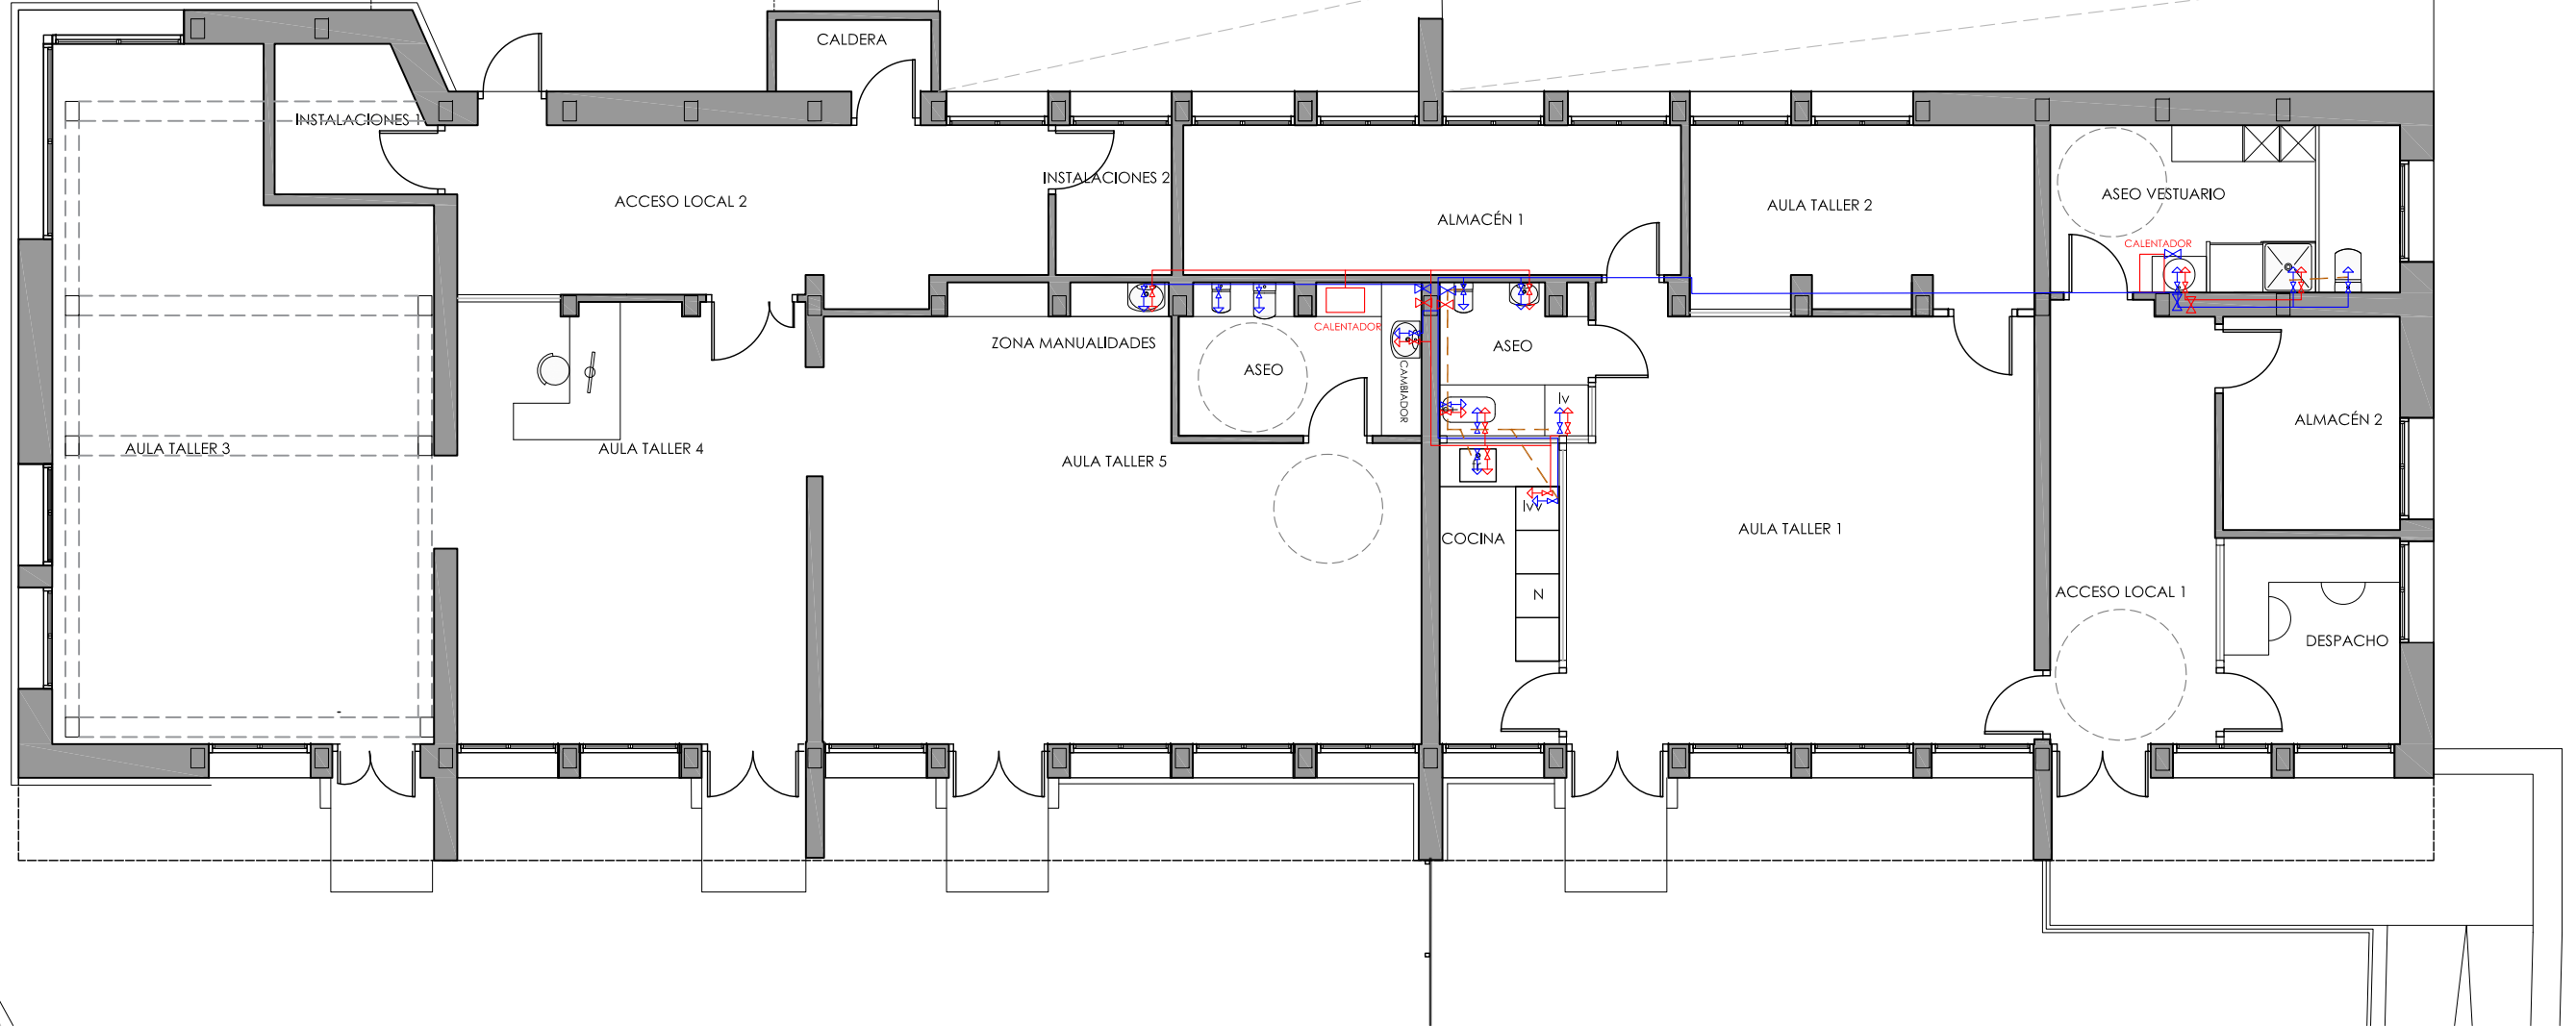

LEYENDA FONTANERIA

- TUBERÍA AGUA FRÍA
- TUBERÍA AGUA CALIENTE
- LLAVE CORTE AGUA FRÍA
- LLAVE CORTE AGUA CALIENTE
- TOMA AGUA FRÍA
- TOMA AGUA CALIENTE
- ACOMETIDA DE AGUA
- COLECTOR FECALES NUEVO
cocina y ducha Ø83

PROYECTO REHABILITACIÓN EDIFICIO ANTIGUA ESCUELA DE APATAMONASTERIO



Alda. Mazarredo 69-6º Bilbao
cp@cparquitectos.es
www.cparquitectos.es

PLANO PLANTA E REFORMADO. FONTANERÍA Y SANEAMIENTO

ESCALA

1:100

FECHA

ENERO 2021

PROYECTO EJECUCIÓN

PROPIETARIO:

ARQUITECTOS:

LUCÍA DEL CAMPO- GABRIELA DEL CAMPO

NUMERO

14

EXP:

Lucía
Lucía/Leticia
DIBUJADO

Proyecto Ejecución
Proyecto Básico
NOTAS

2021-01
2020-02
FECHA

FIRMA

Lucía del Campo
Gabriela del Campo

2020-03



©

FIRMA


GABRIELA DEL CAMPO - LUCÍA DEL CAMPO

15


2020-03

A  Alicia del Campo

20/01/2021 16:56:04
V:\06.10.68.125\DATOS\2020_03 VALORACIONES Y ESTUDIOS ATXONDO\PE 2021\PLANOS\DWG\0220_09 ESTUDIOS PREVIOS CARPINTERÍAS
EL PRESENTE DOCUMENTO ES COPIA DE SU ORIGINAL DEL QUE ES AUTOR EL FIRMANTE DEL MISMO, SU UTILIZACIÓN TOTAL O PARCIAL, ASI COMO CUALQUIER REPRODUCCIÓN O CESIÓN A TERCEROS REQUERIRÁ LA PREVIA AUTORIZACIÓN EXPRESA DE SUS AUTORES, QUEDANDO EN TODO CASO PROHIBIDA CUALQUIER MODIFICACIÓN UNILATERAL DEL MISMO

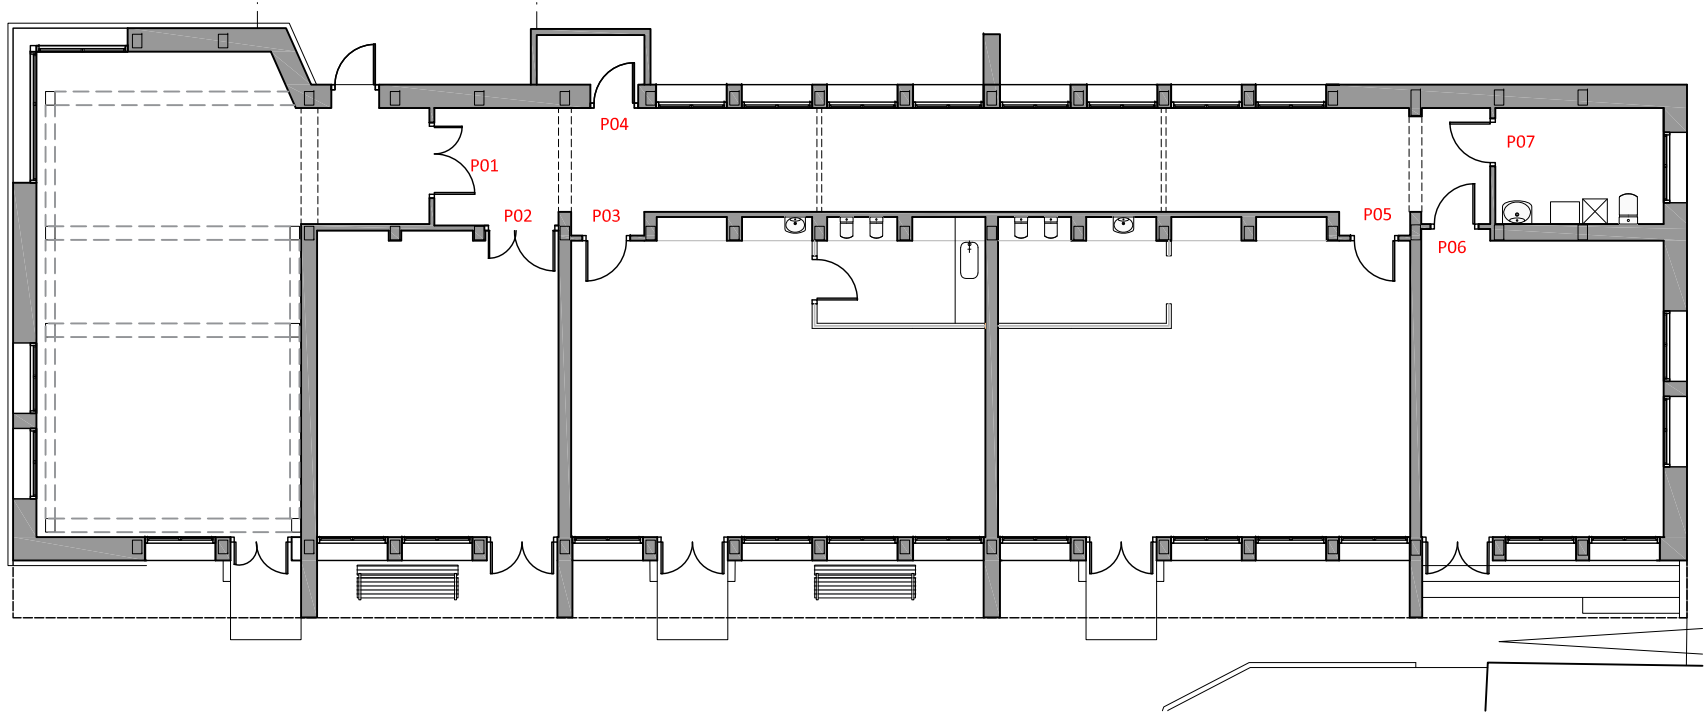

CARPINTERÍA ESTADO ACTUAL

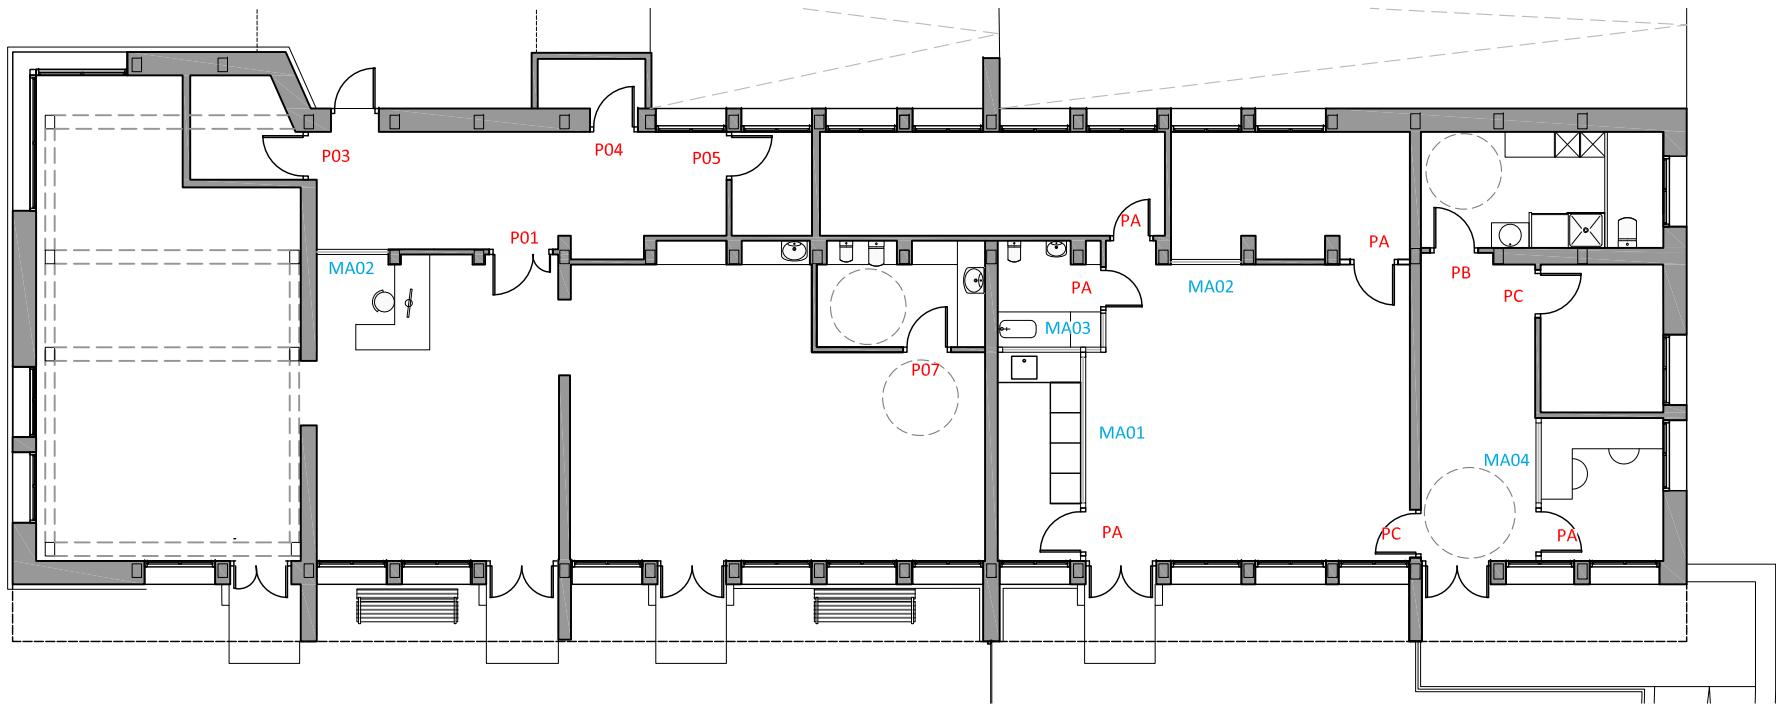

CARPINTERÍA ESTADO PREVISTO

PROYECTO REHABILITACIÓN EDIFICIO ANTIGUA ESCUELA DE APATAMONASTERIO



Alda, Mazarredo 69-6º Bilbao
cp@cparquitectos.es
www.cparquitectos.es

PLANO CARPINTERÍA INT. LOCALIZACIÓN
ESCALA 1:150
FECHA ENERO 2021
PROPIETARIO:

NUMERO

16

PROYECTO EJECUCIÓN

EXP:

Lucía/Leticia DIBUJADO Proyecto Básico NOTAS 2020-02 FECHA

2020-03

ARQUITECTOS:
LUCÍA DEL CAMPO- GABRIELA DEL CAMPO

FIRMA

MAMPARAS HAURRESKOLA

MA01	MA02	MA03	MA04
1 uds.	2 uds.	1 uds.	1 uds.
Mampara modular mixta	Mampara modular mixta	Mampara modular mixta	Mampara modular mixta
Madera lacada en blanco	Madera lacada en blanco	Madera lacada en blanco	Madera lacada en blanco
Vidrio transparente (4+4)	Vidrio transparente (4+4)	Vidrio transparente (4+4)	Vidrio transparente (4+4)

NOTAS.-
-TODA LAS DIMENSIONES SE
CONFIRMARÁN EN OBRA
-TODA LA CARPINTERIA ESTARÁ
HOMOLOGADA

PROYECTO REHABILITACIÓN EDIFICIO ANTIGUA ESCUELA DE APATAMONASTERIO



Alda, Mazarredo 69-6º Bilbao
cp@cparquitectos.es
www.cparquitectos.es

PLANO	CARPINTERÍA INT. MAMPARAS
ESCALA	S.E.
FECHA	ENERO 2021
PROPIETARIO:	

NUMERO

18

EXP:

Lucía/Leticia DIBUJADO	Proyecto Básico NOTAS	2020-02 FECHA
---------------------------	--------------------------	------------------

2020-03

FIRMA

ARQUITECTOS:
LUCÍA DEL CAMPO- GABRIELA DEL CAMPO