



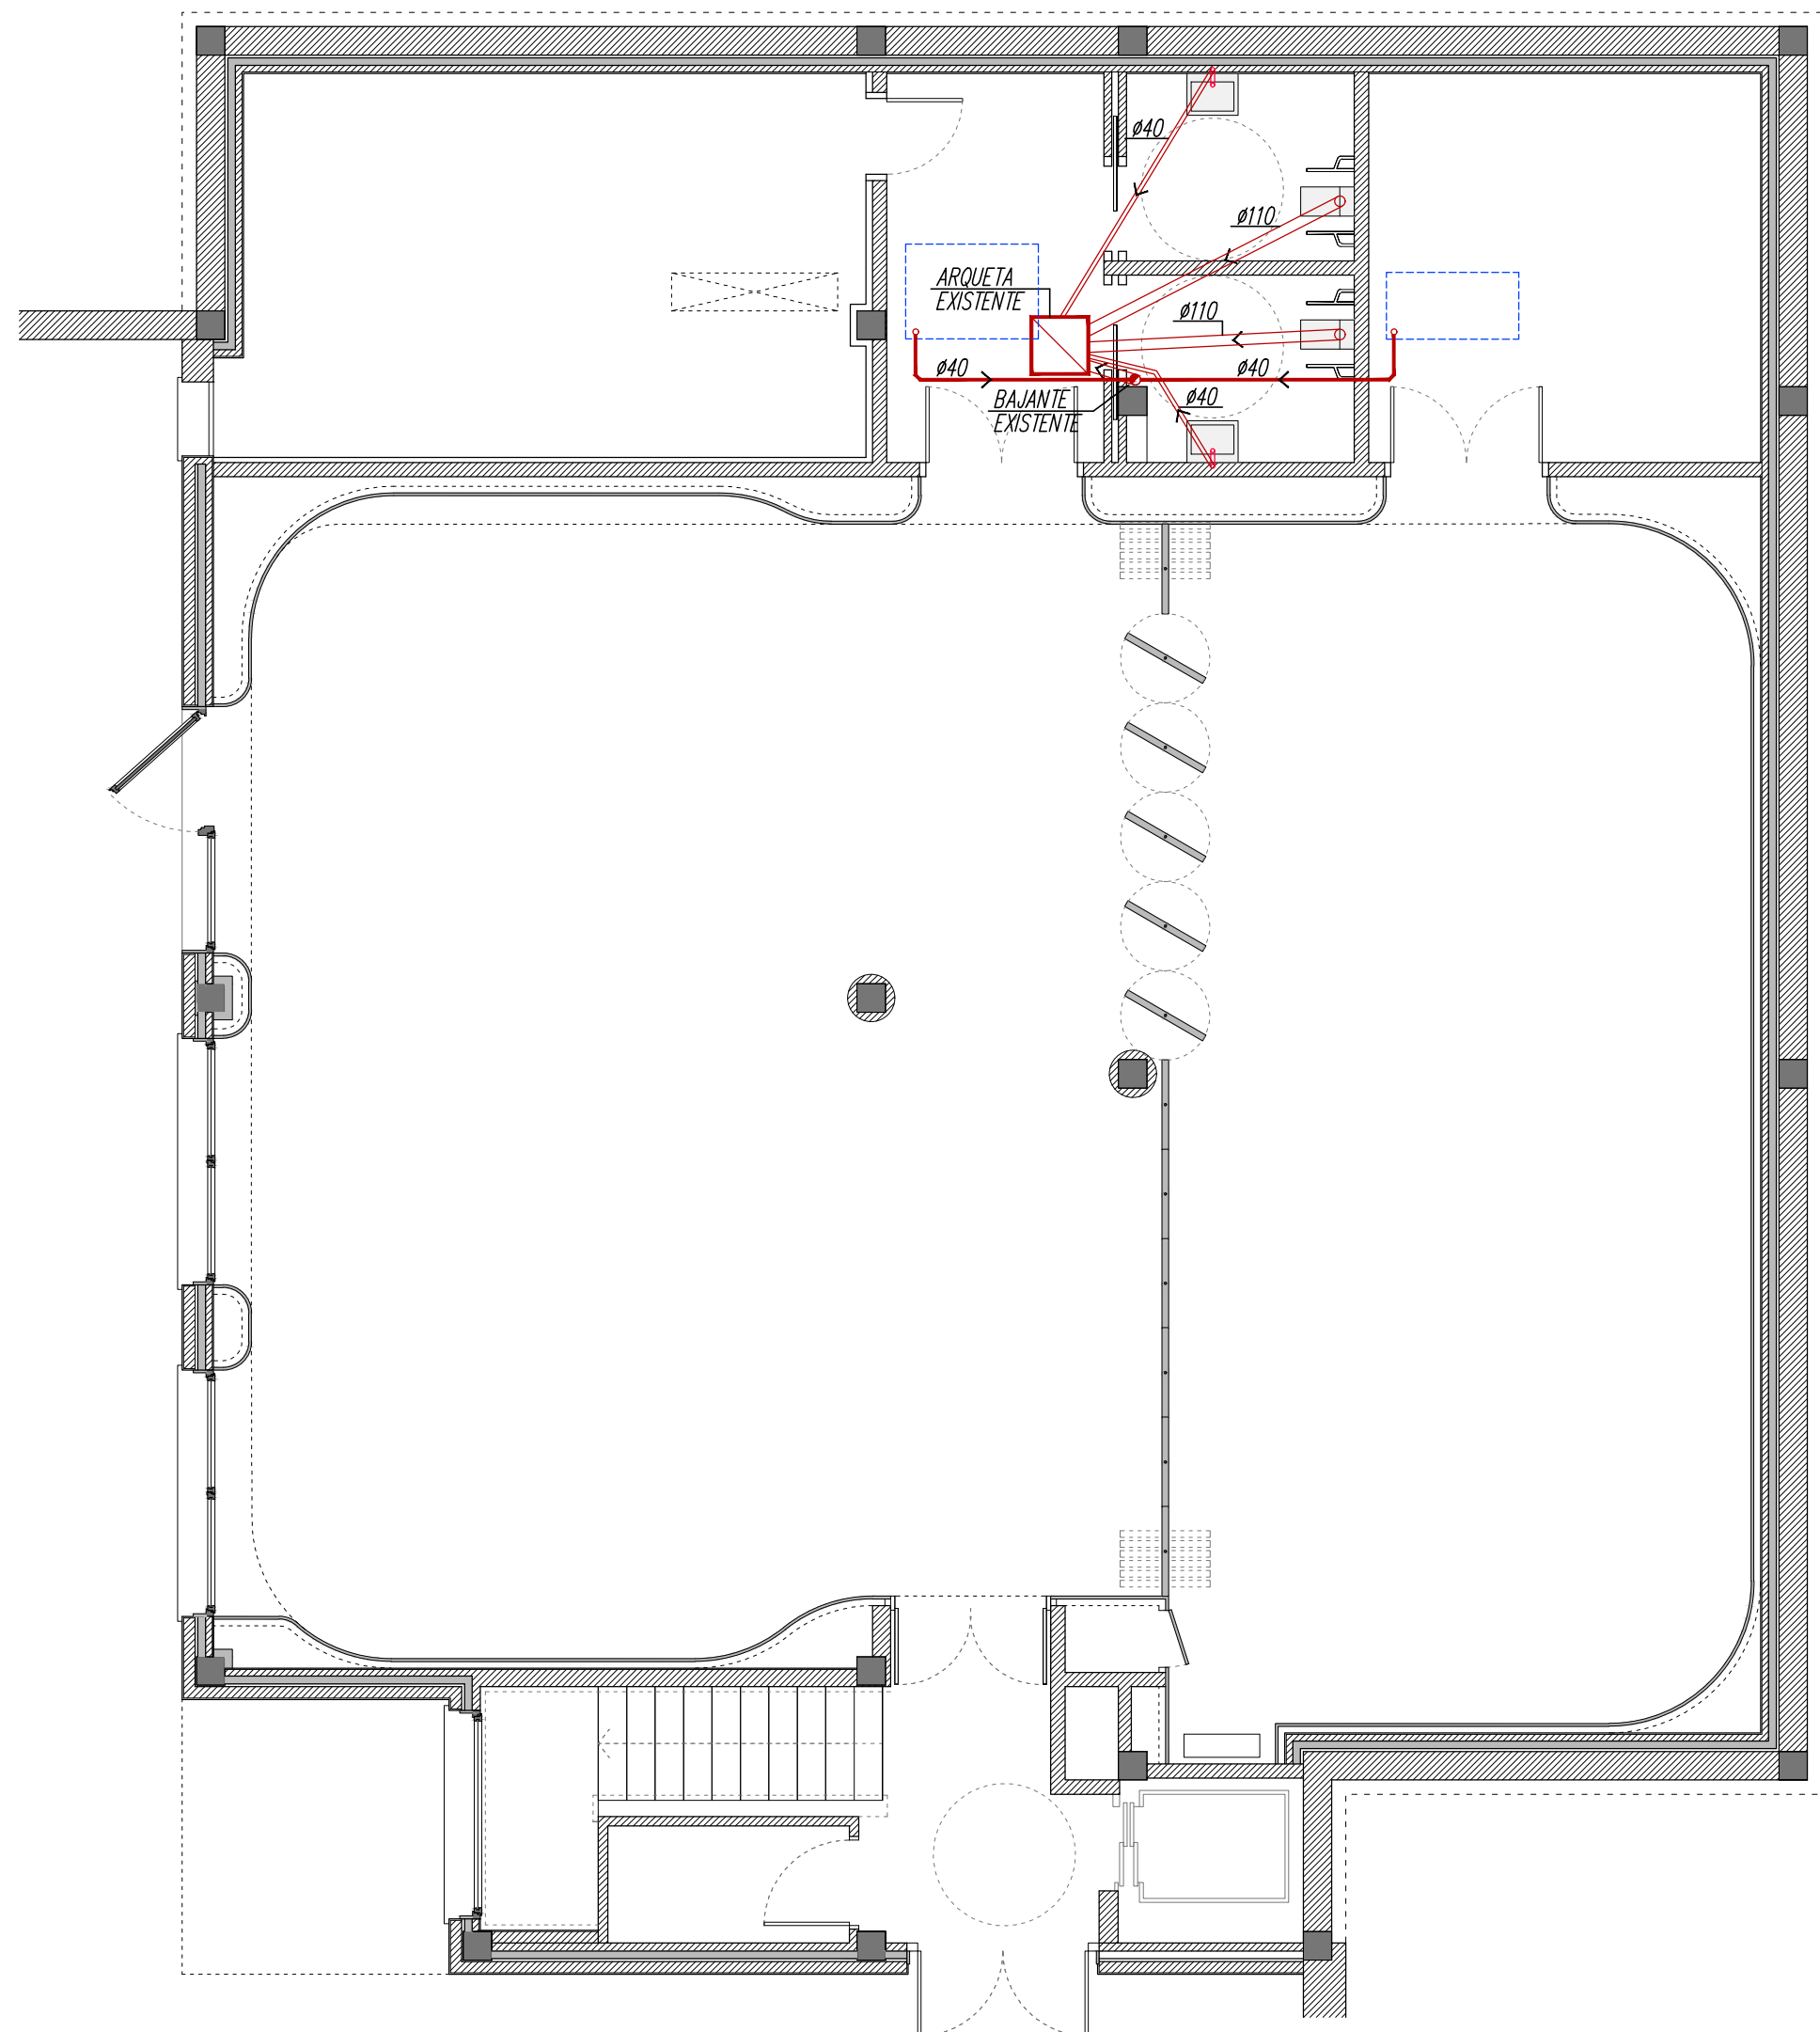

Saneamiento Planta Baja

LEYENDA SANEAMIENTO	
○	TOMA DE DESAGÜE
—	TUBERIA DERIVACION AGUAS FCALES
●	BAJANTE AGUAS FCALES
—	COLECTOR PVC SUSPENDIDO

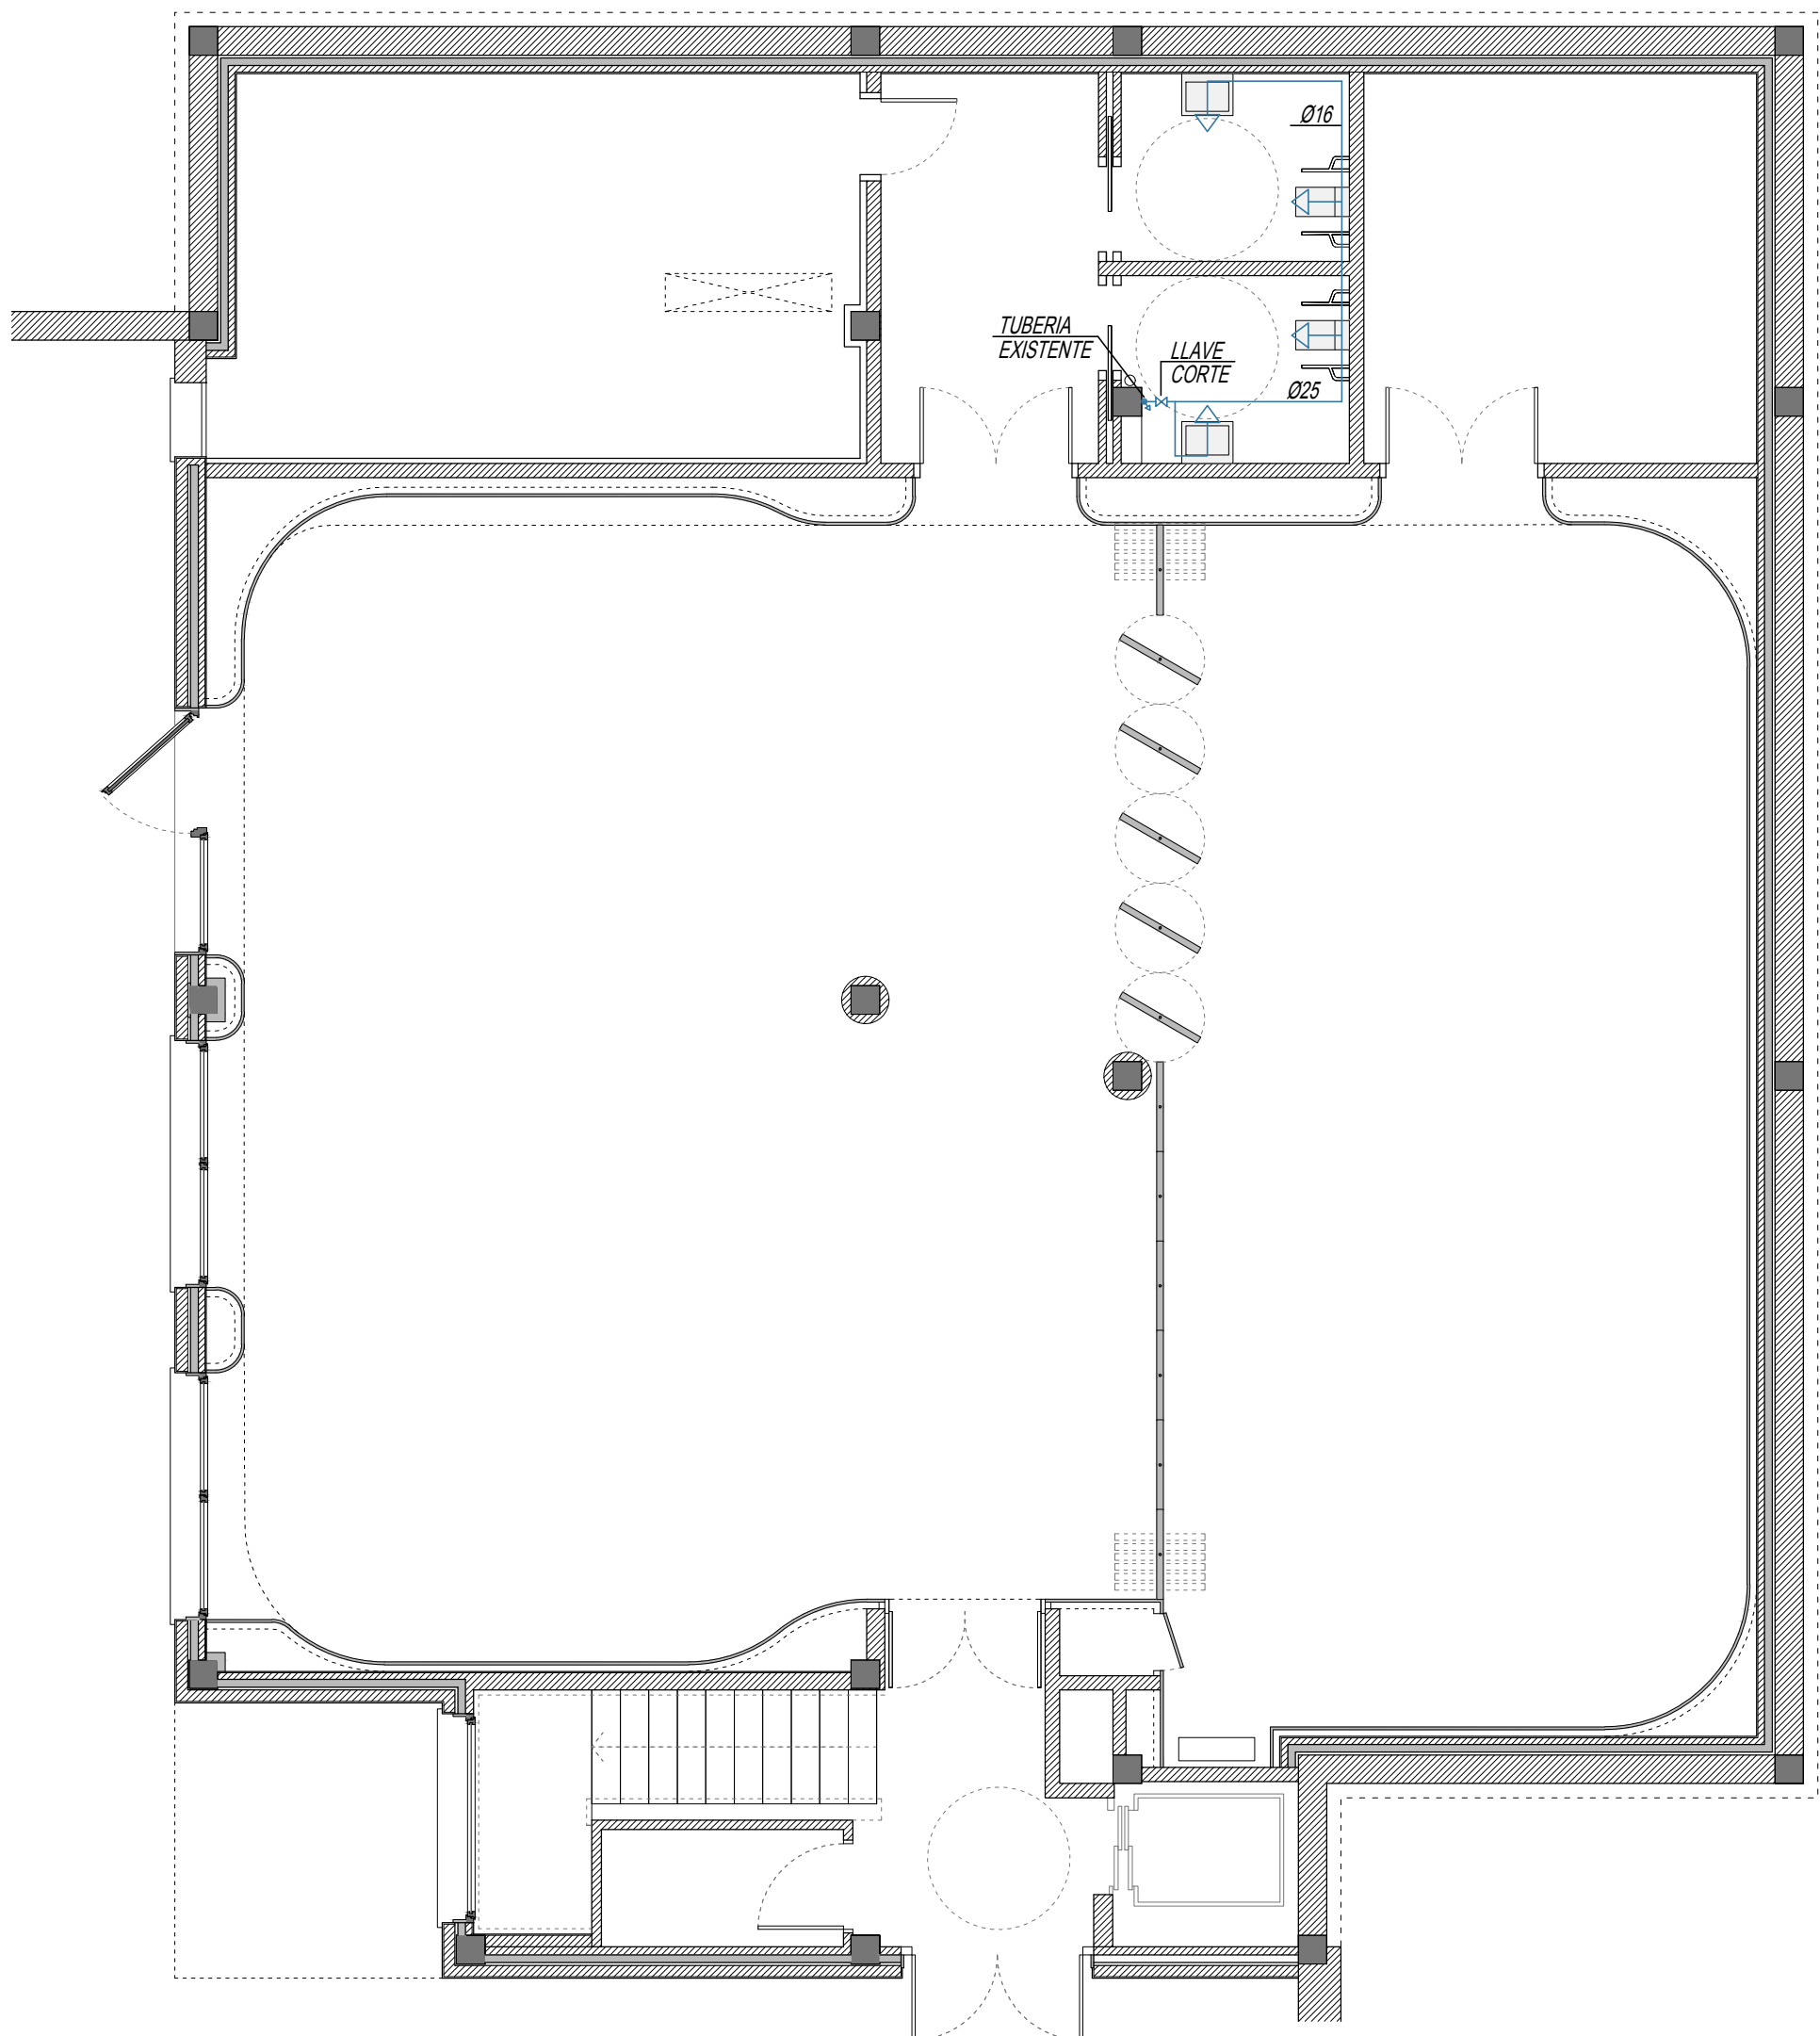

Fontanería Planta Baja

LEYENDA FONTANERIA	
—	TUBERIA AGUA FRIA
⋈	LLAVES DE CORTE
→	GRIFO DE AGUA FRIA

GOBIERNO VASCO
Departamento de Educación

EUSKO JAURLARITZA
Hezkuntza Saila

PROYECTO DE EJECUCIÓN PARA LA HABILITACIÓN DE LA PLANTA BAJA DEL NUEVO EDIFICIO AMPLIACIÓN DEL CEIP TALAIA HLHI

HONDARRIBIA
GIPUZKOA

PROYECTO N.º
PROIEKTU ZKIA: G-031/19

OCTUBRE 2019

PLAN: I.01 - 02
PLANUA: SANEAMIENTO Y FONTANERÍA

ESCALA: 1/75

SUSTITUYE / ORDEZKAZAILEA:
SUSTITUIDO / ORDEZKATUA:

LOS ARQUITECTOS:
ARKITEKTOK:

Luis Sesé Madrazo

María Escalada Marco-Ganboqui