


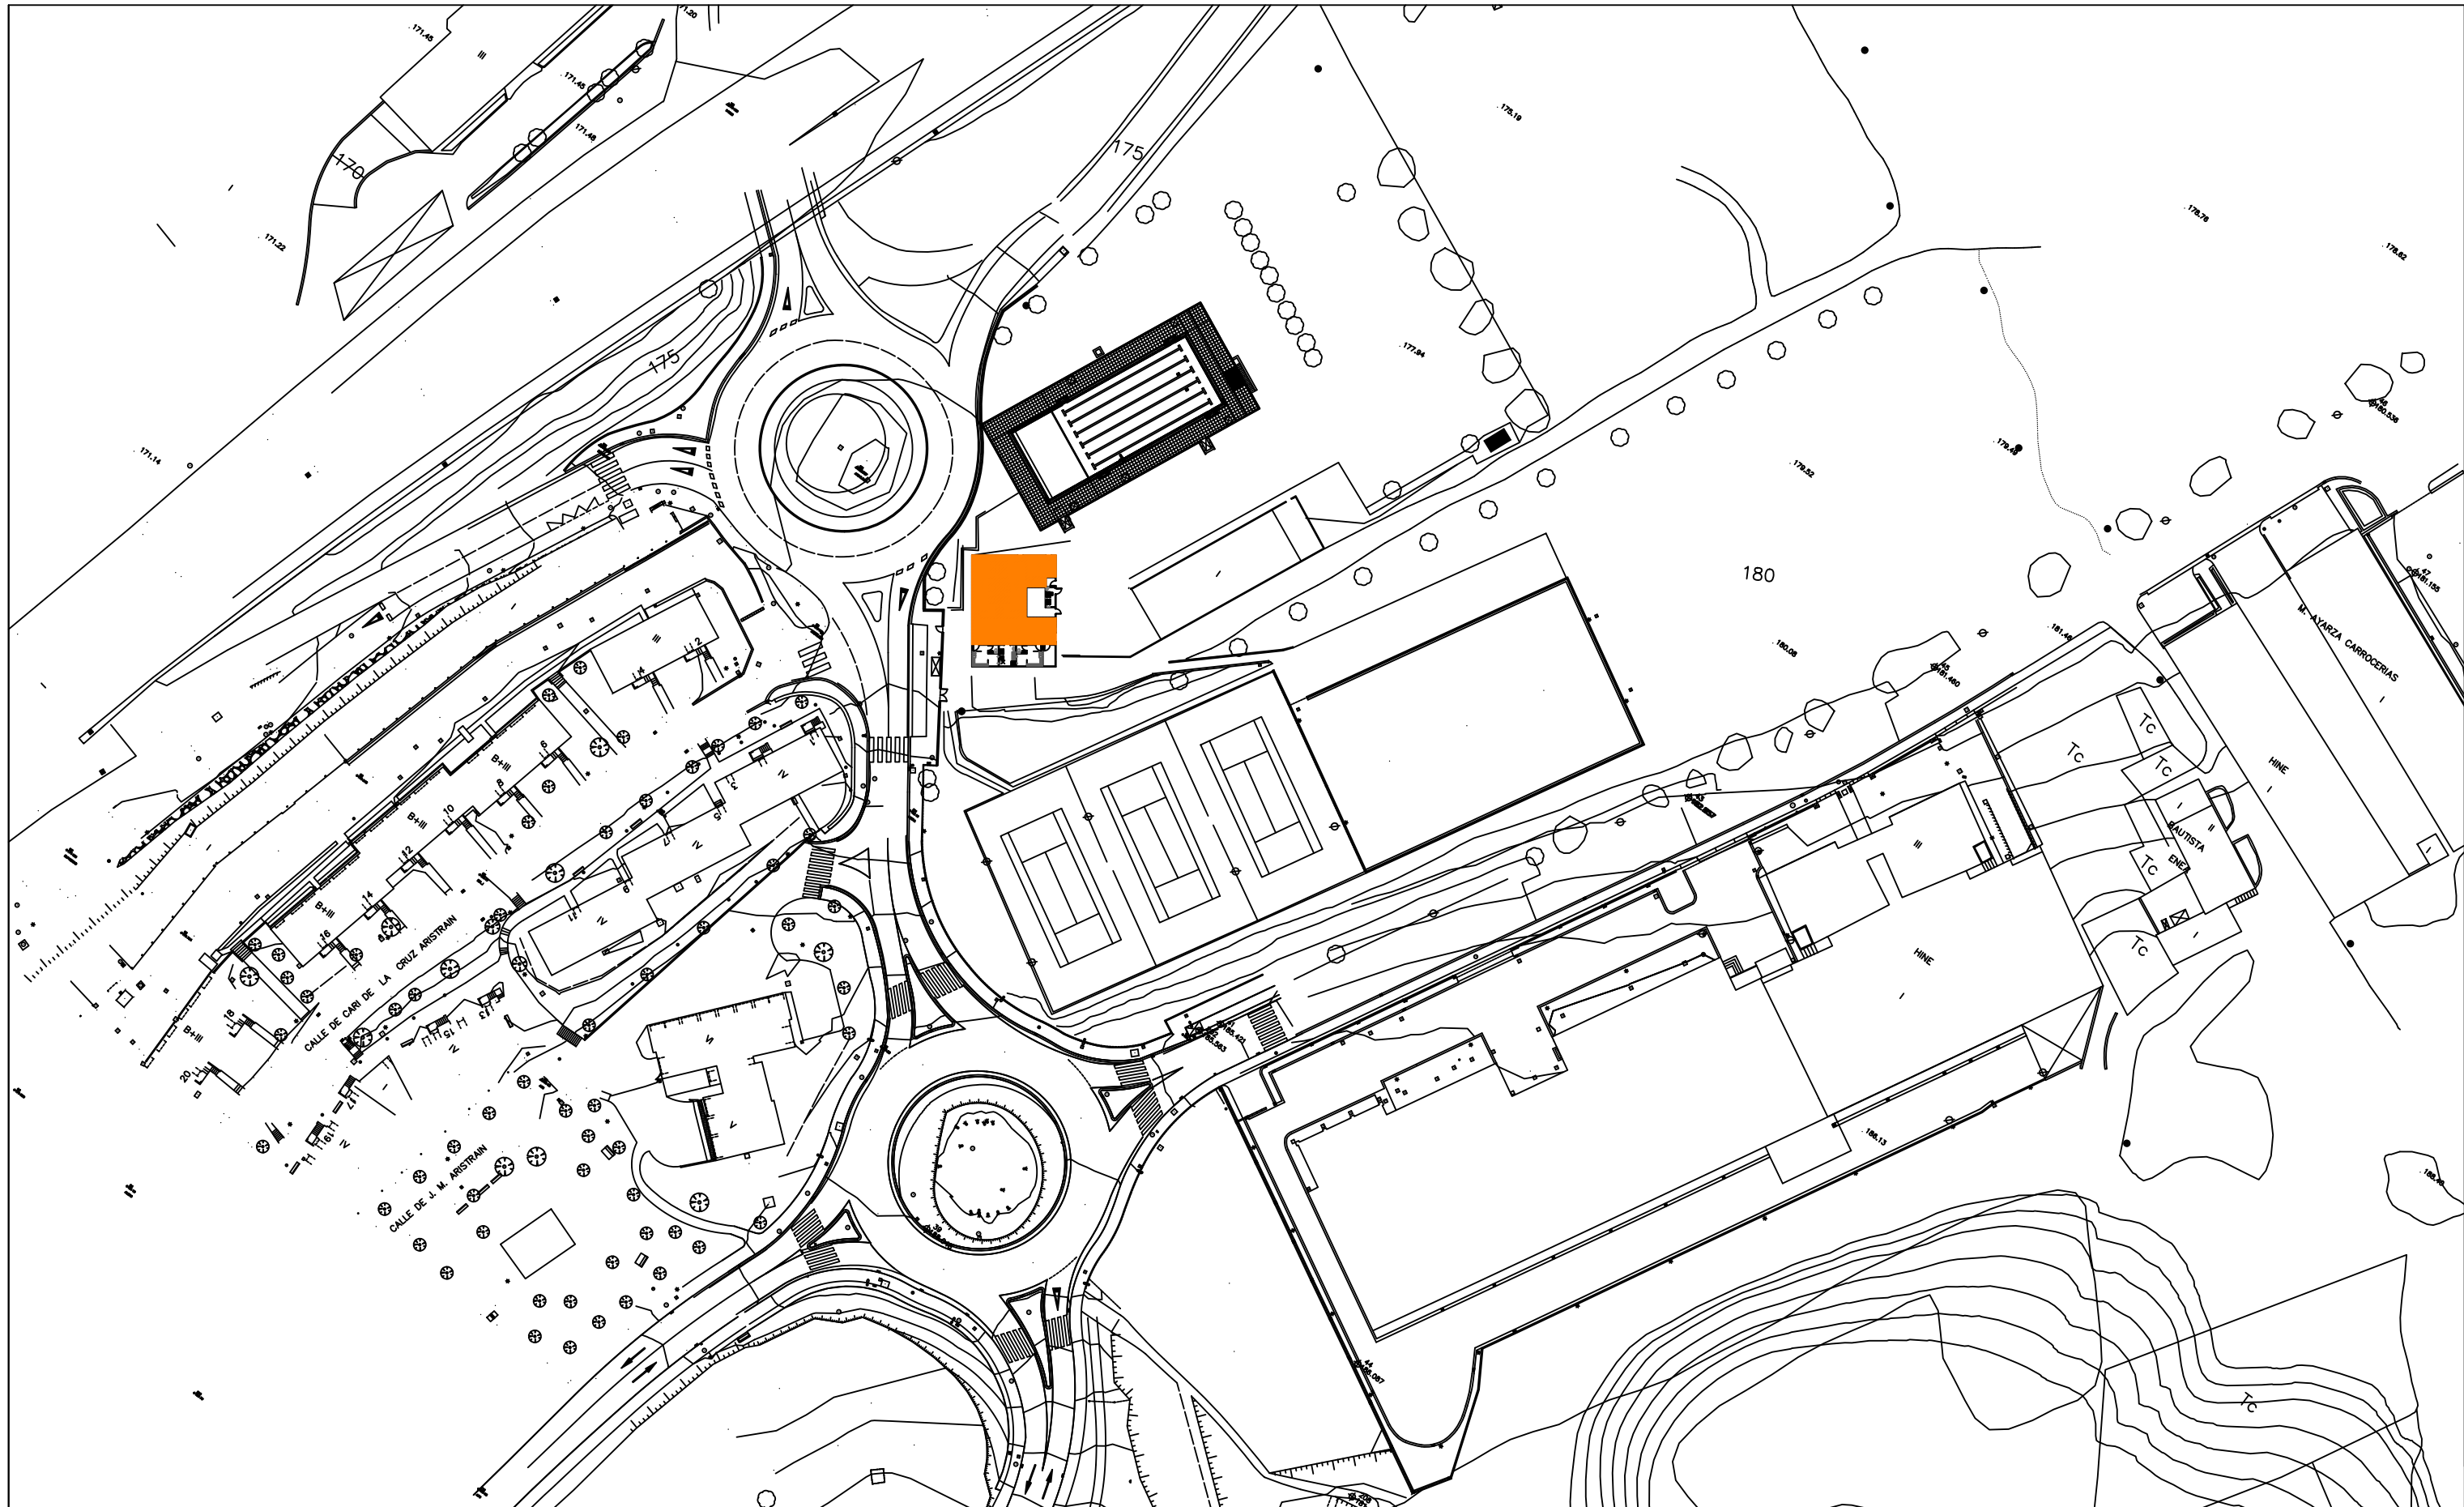

FEBRERO 2024

**SOROA**  
ARQUITECTOS S.L.P.

ARQUITECTO  
PEDRO IZASKUN PEREZ






**PROYECTO DE EJECUCIÓN**  
**REFORMA DE VESTUARIOS Y RENOVACION DE FACHADA**  
**PISCINAS DE IHURRE. OLABERRIA**

PROMOTOR  
OLABERRIKO UDALA

PLANO  
**01.**

**SITUACION**

**ESCALA 1:1000**

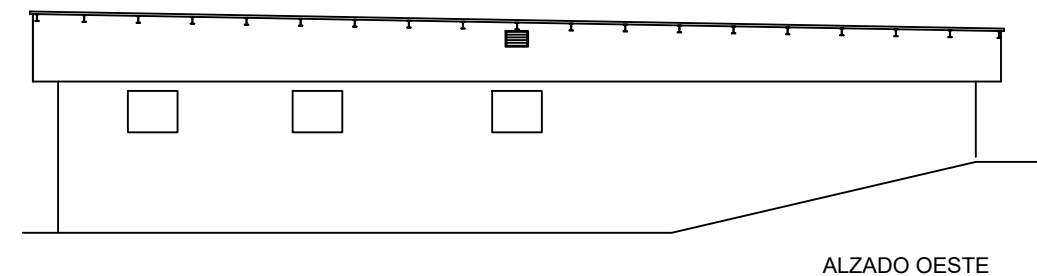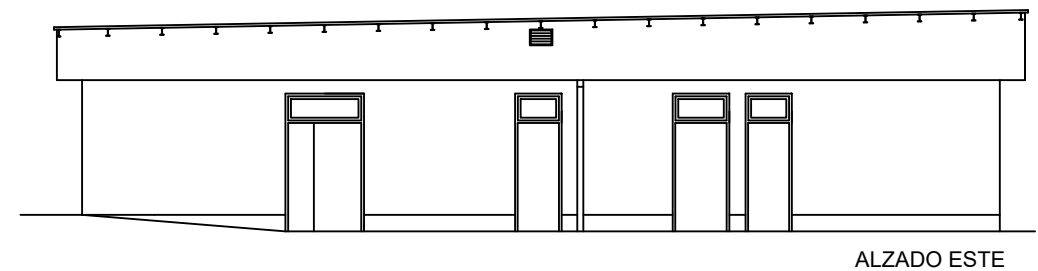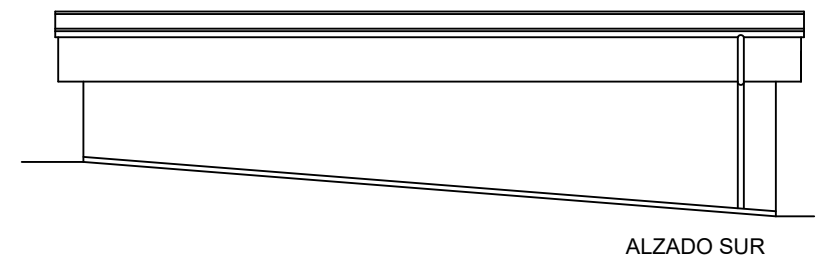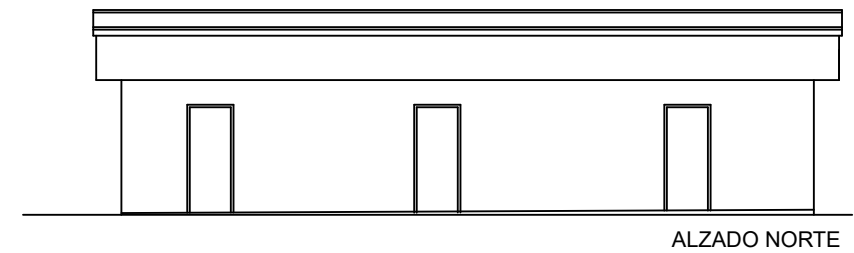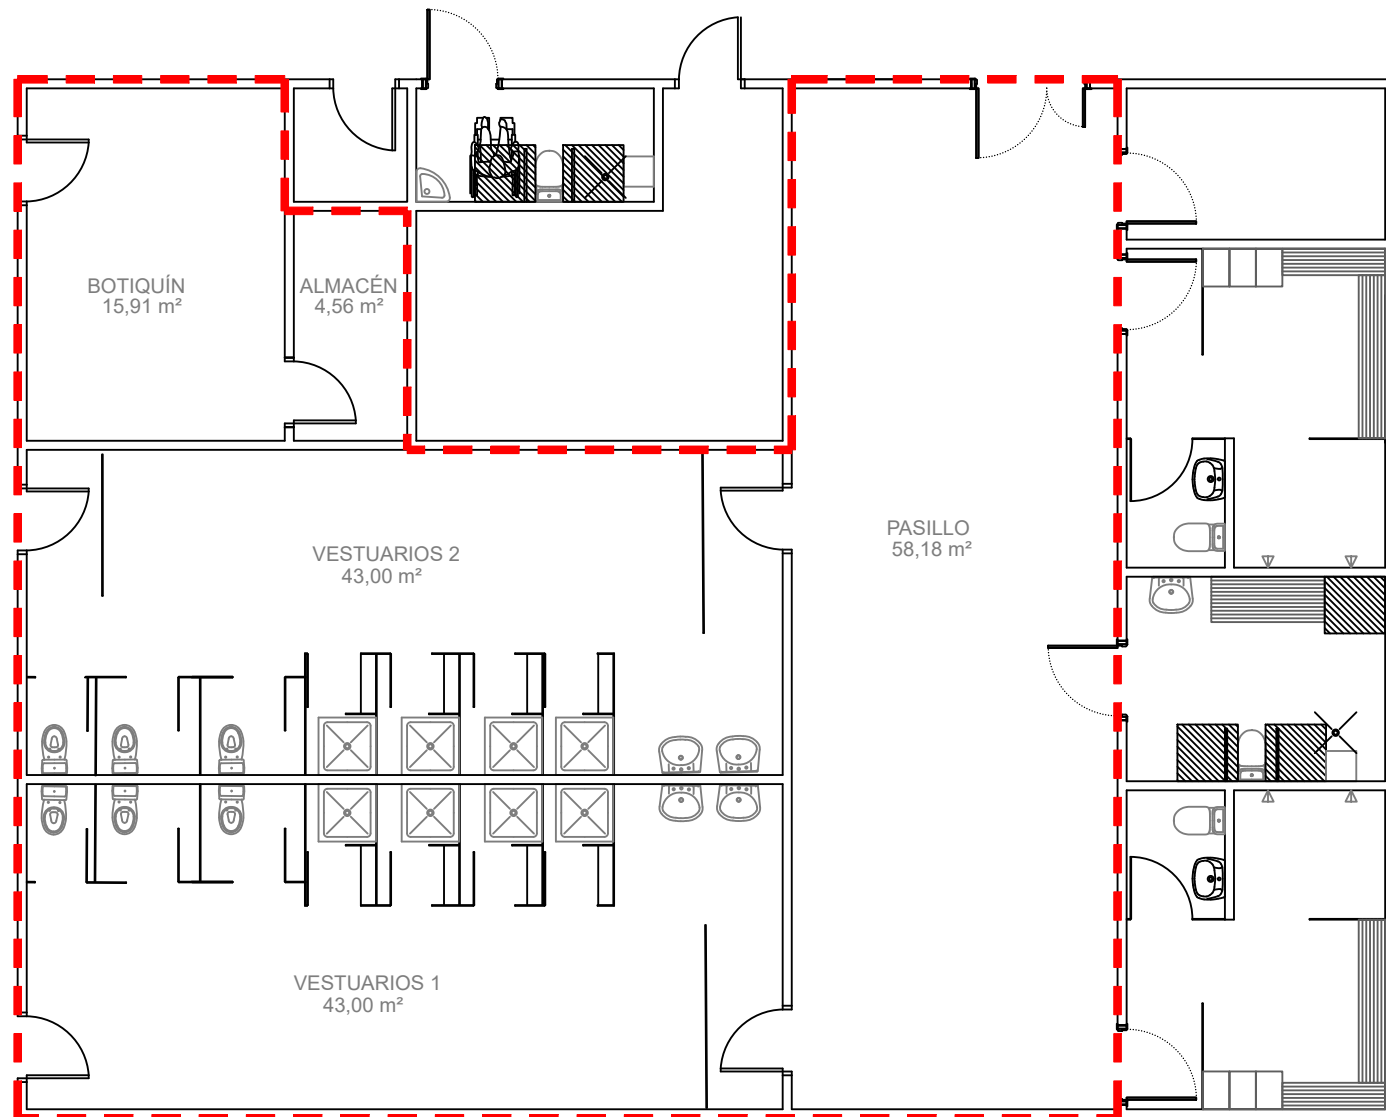

FEBRERO 2024

**SOROA**  
ARQUITECTOS S.L.P.

ARQUITECTO  
PEDRO IZASKUN PEREZ



**PROYECTO DE EJECUCIÓN**  
**REFORMA DE VESTUARIOS Y RENOVACION DE FACHADA**  
**PISCINAS DE IHURRE. OLABERRIA**

PROMOTOR  
OLABERRIKO UDALA


PLANO  
**02.**

**PLANTA Y ALZADOS ESTADO ACTUAL**


**ESCALA 1:100 - 1:150**

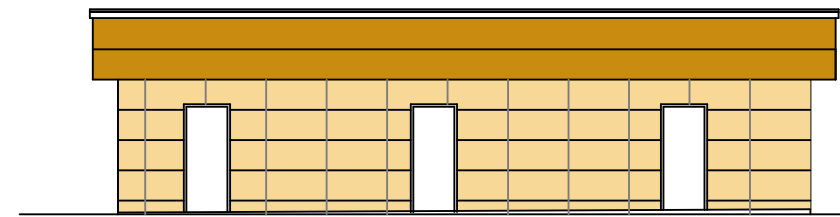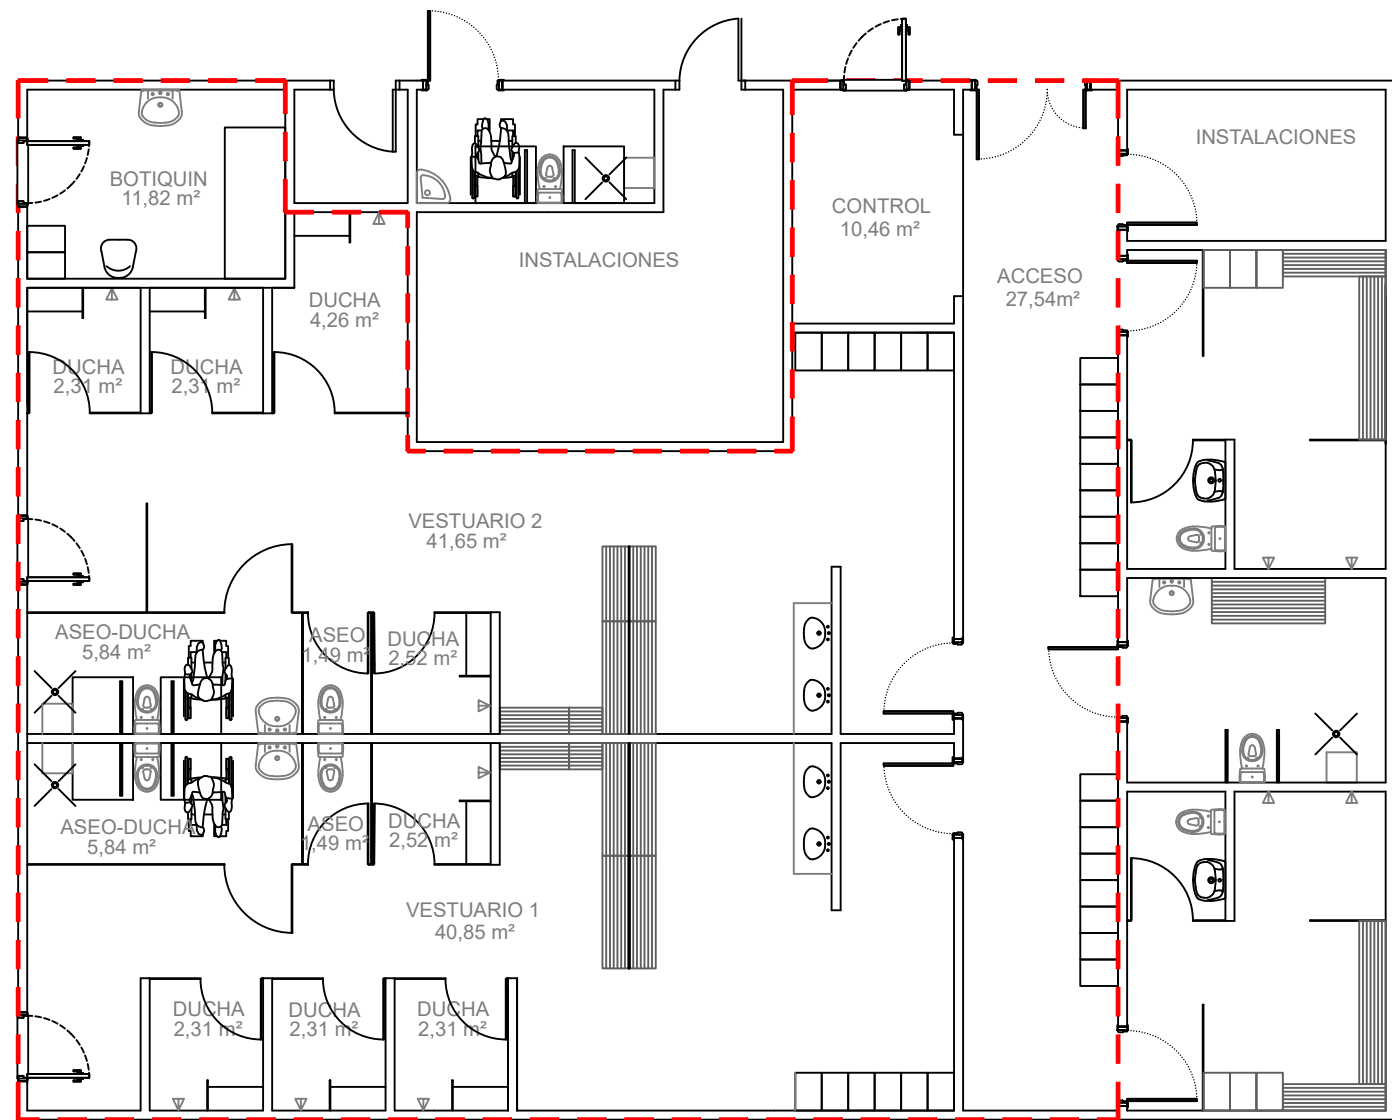


ALZADO NORTE

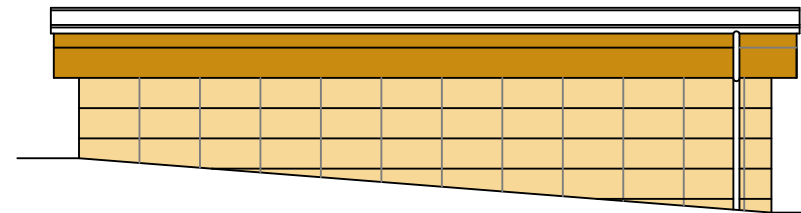


ALZADO SUR

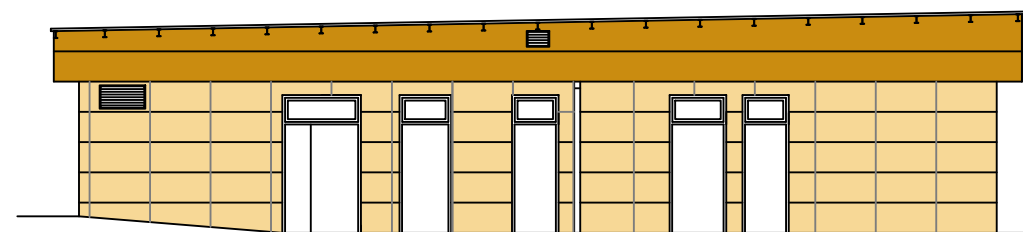

ALZADO ESTE

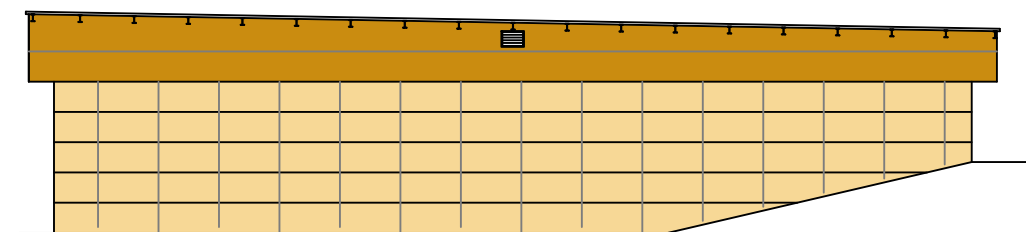

ALZADO OESTE

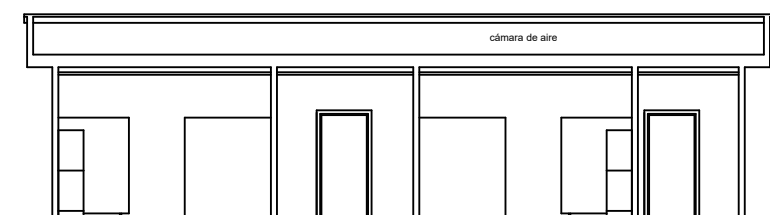

SECCIÓN

Placas STONEO (hormigón polímero)  
Placas de 60x120 colocadas en horizontal  
Textura ranurada  
Color P29 en zona superior  
Color P25 en zona inferior

FEBRERO 2024

**SOROA**  
ARQUITECTOS S.L.P.

PLANO

**03.**


ARQUITECTO  
PEDRO IZASKUN PEREZ

**PLANTA Y ALZADOS ESTADO MODIFICADO**

**PROYECTO DE EJECUCIÓN**  
**REFORMA DE VESTUARIOS Y RENOVACION DE FACHADA**  
**PISCINAS DE IHURRE. OLABERRIA**

PROMOTOR  
OLABERRIKO UDALA

**ESCALA 1:100 - 1:150**

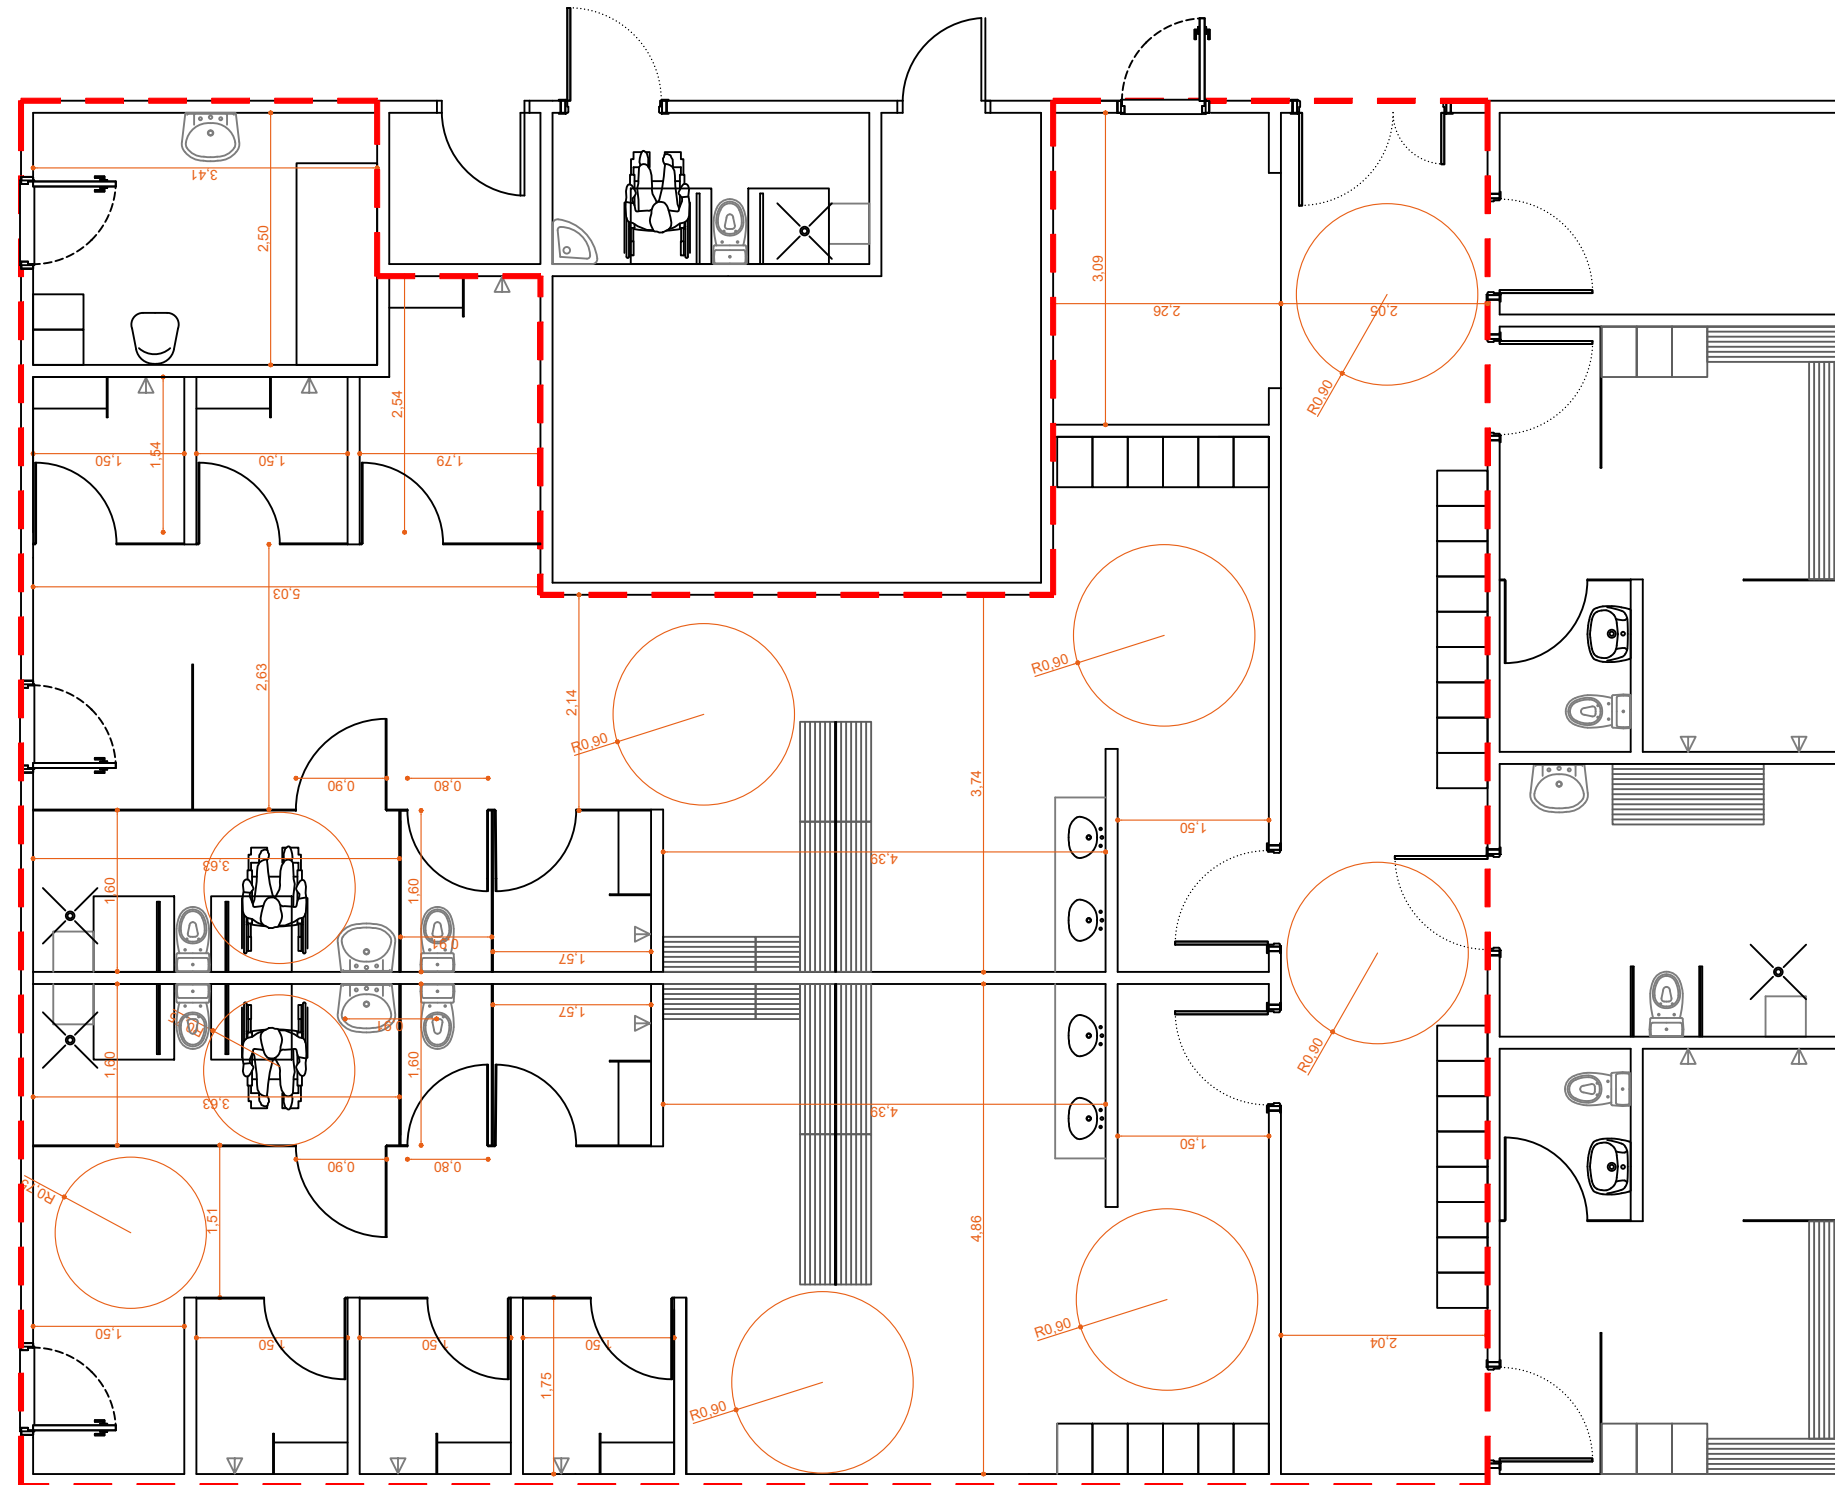

FEBRERO 2024

**SORO**  
ARQUITECTOS S.L.P.

ARQUITECTO  
PEDRO IZASKUN PEREZ


**PROYECTO DE EJECUCIÓN**  
**REFORMA DE VESTUARIOS Y RENOVACION DE FACHADA**  
**PISCINAS DE IHURRE. OLABERRIA**

PROMOTOR  
OLABERRIKO UDALA

PLANO  
**04.**

**PLANTA COTAS - ESTADO MODIFICADO**

**ESCALA 1:75**

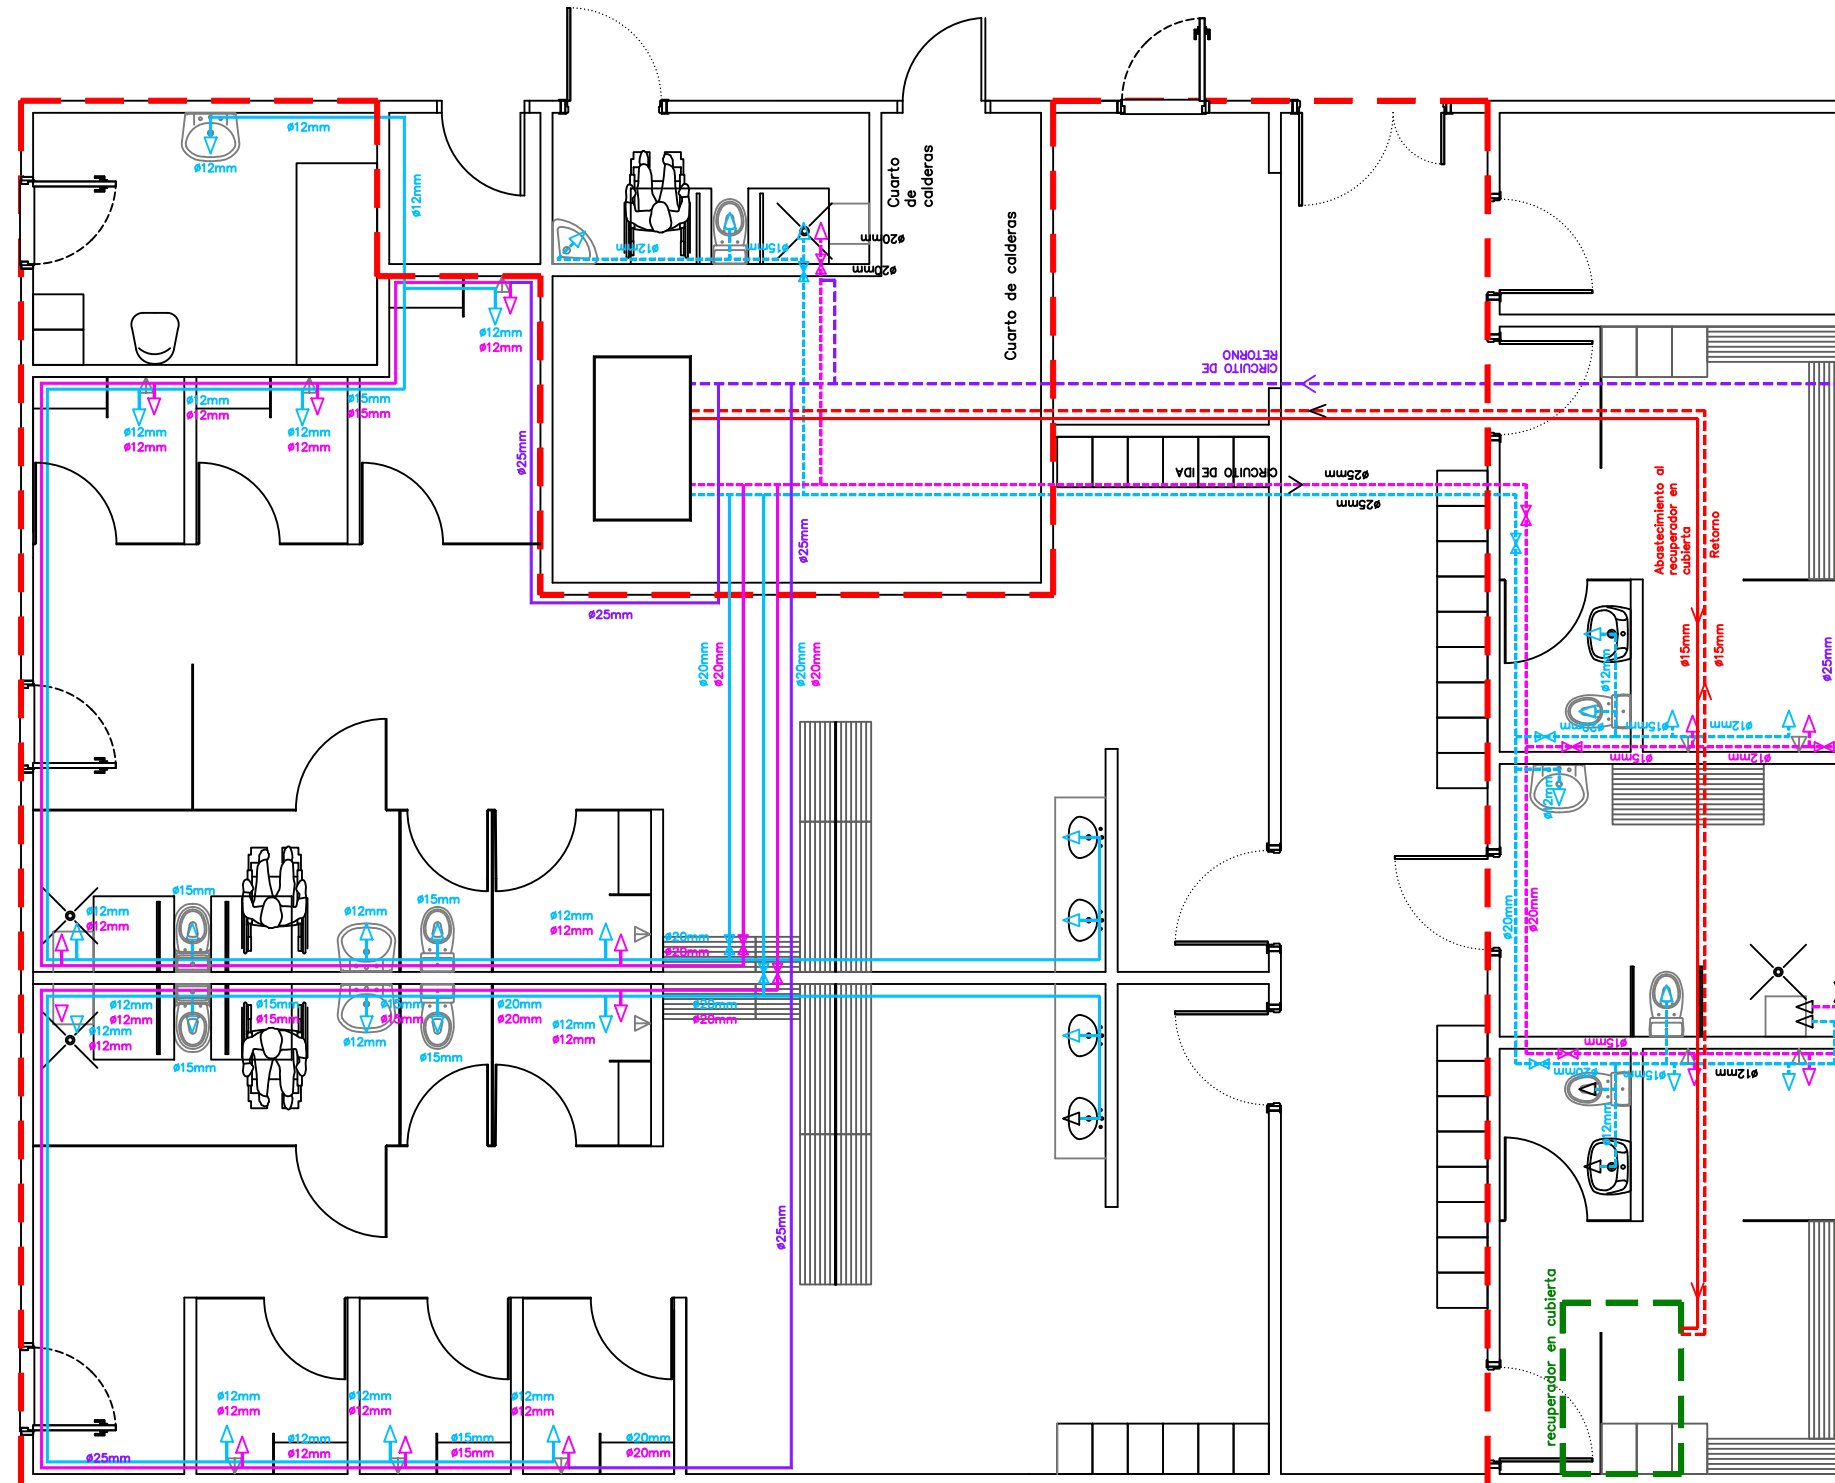

#### FONTANERIA

- TUBERÍA DE AGUA CALIENTE AL RECUPERADOR EN CUBIERTA
- TUBERÍA DE RETORNO DE AGUA CALIENTE DEL RECUPERADOR
- TUBERÍA DE AGUA FRIA EXISTENTE
- TUBERÍA DE AGUA FRIA PROPUESTA
- TUBERÍA DE AGUA CALIENTE EXISTENTE
- TUBERÍA DE AGUA CALIENTE PROPUESTA
- TUBERÍA DE RETORNO DE AGUA CALIENTE EXISTENTE
- TUBERÍA DE RETORNO DE AGUA CALIENTE PROPUESTA
- LLAVE DE PASO
- GRIFO DE AGUA FRIA
- GRIFO DE AGUA CALIENTE

NOTA.- Las conducciones principales se llevarán en superficie por techo

FEBRERO 2024

**SORQA**  
ARQUITECTOS S.L.P.

PLANO  
**05.**


ARQUITECTO  
PEDRO IZASKUN PEREZ

**INSTALACIONES - FONTANERÍA**

**PROYECTO DE EJECUCIÓN**  
**REFORMA DE VESTUARIOS Y RENOVACION DE FACHADA**  
**PISCINAS DE IHURRE. OLABERRIA**

PROMOTOR  
OLABERRIKO UDALA

**ESCALA 1:75**

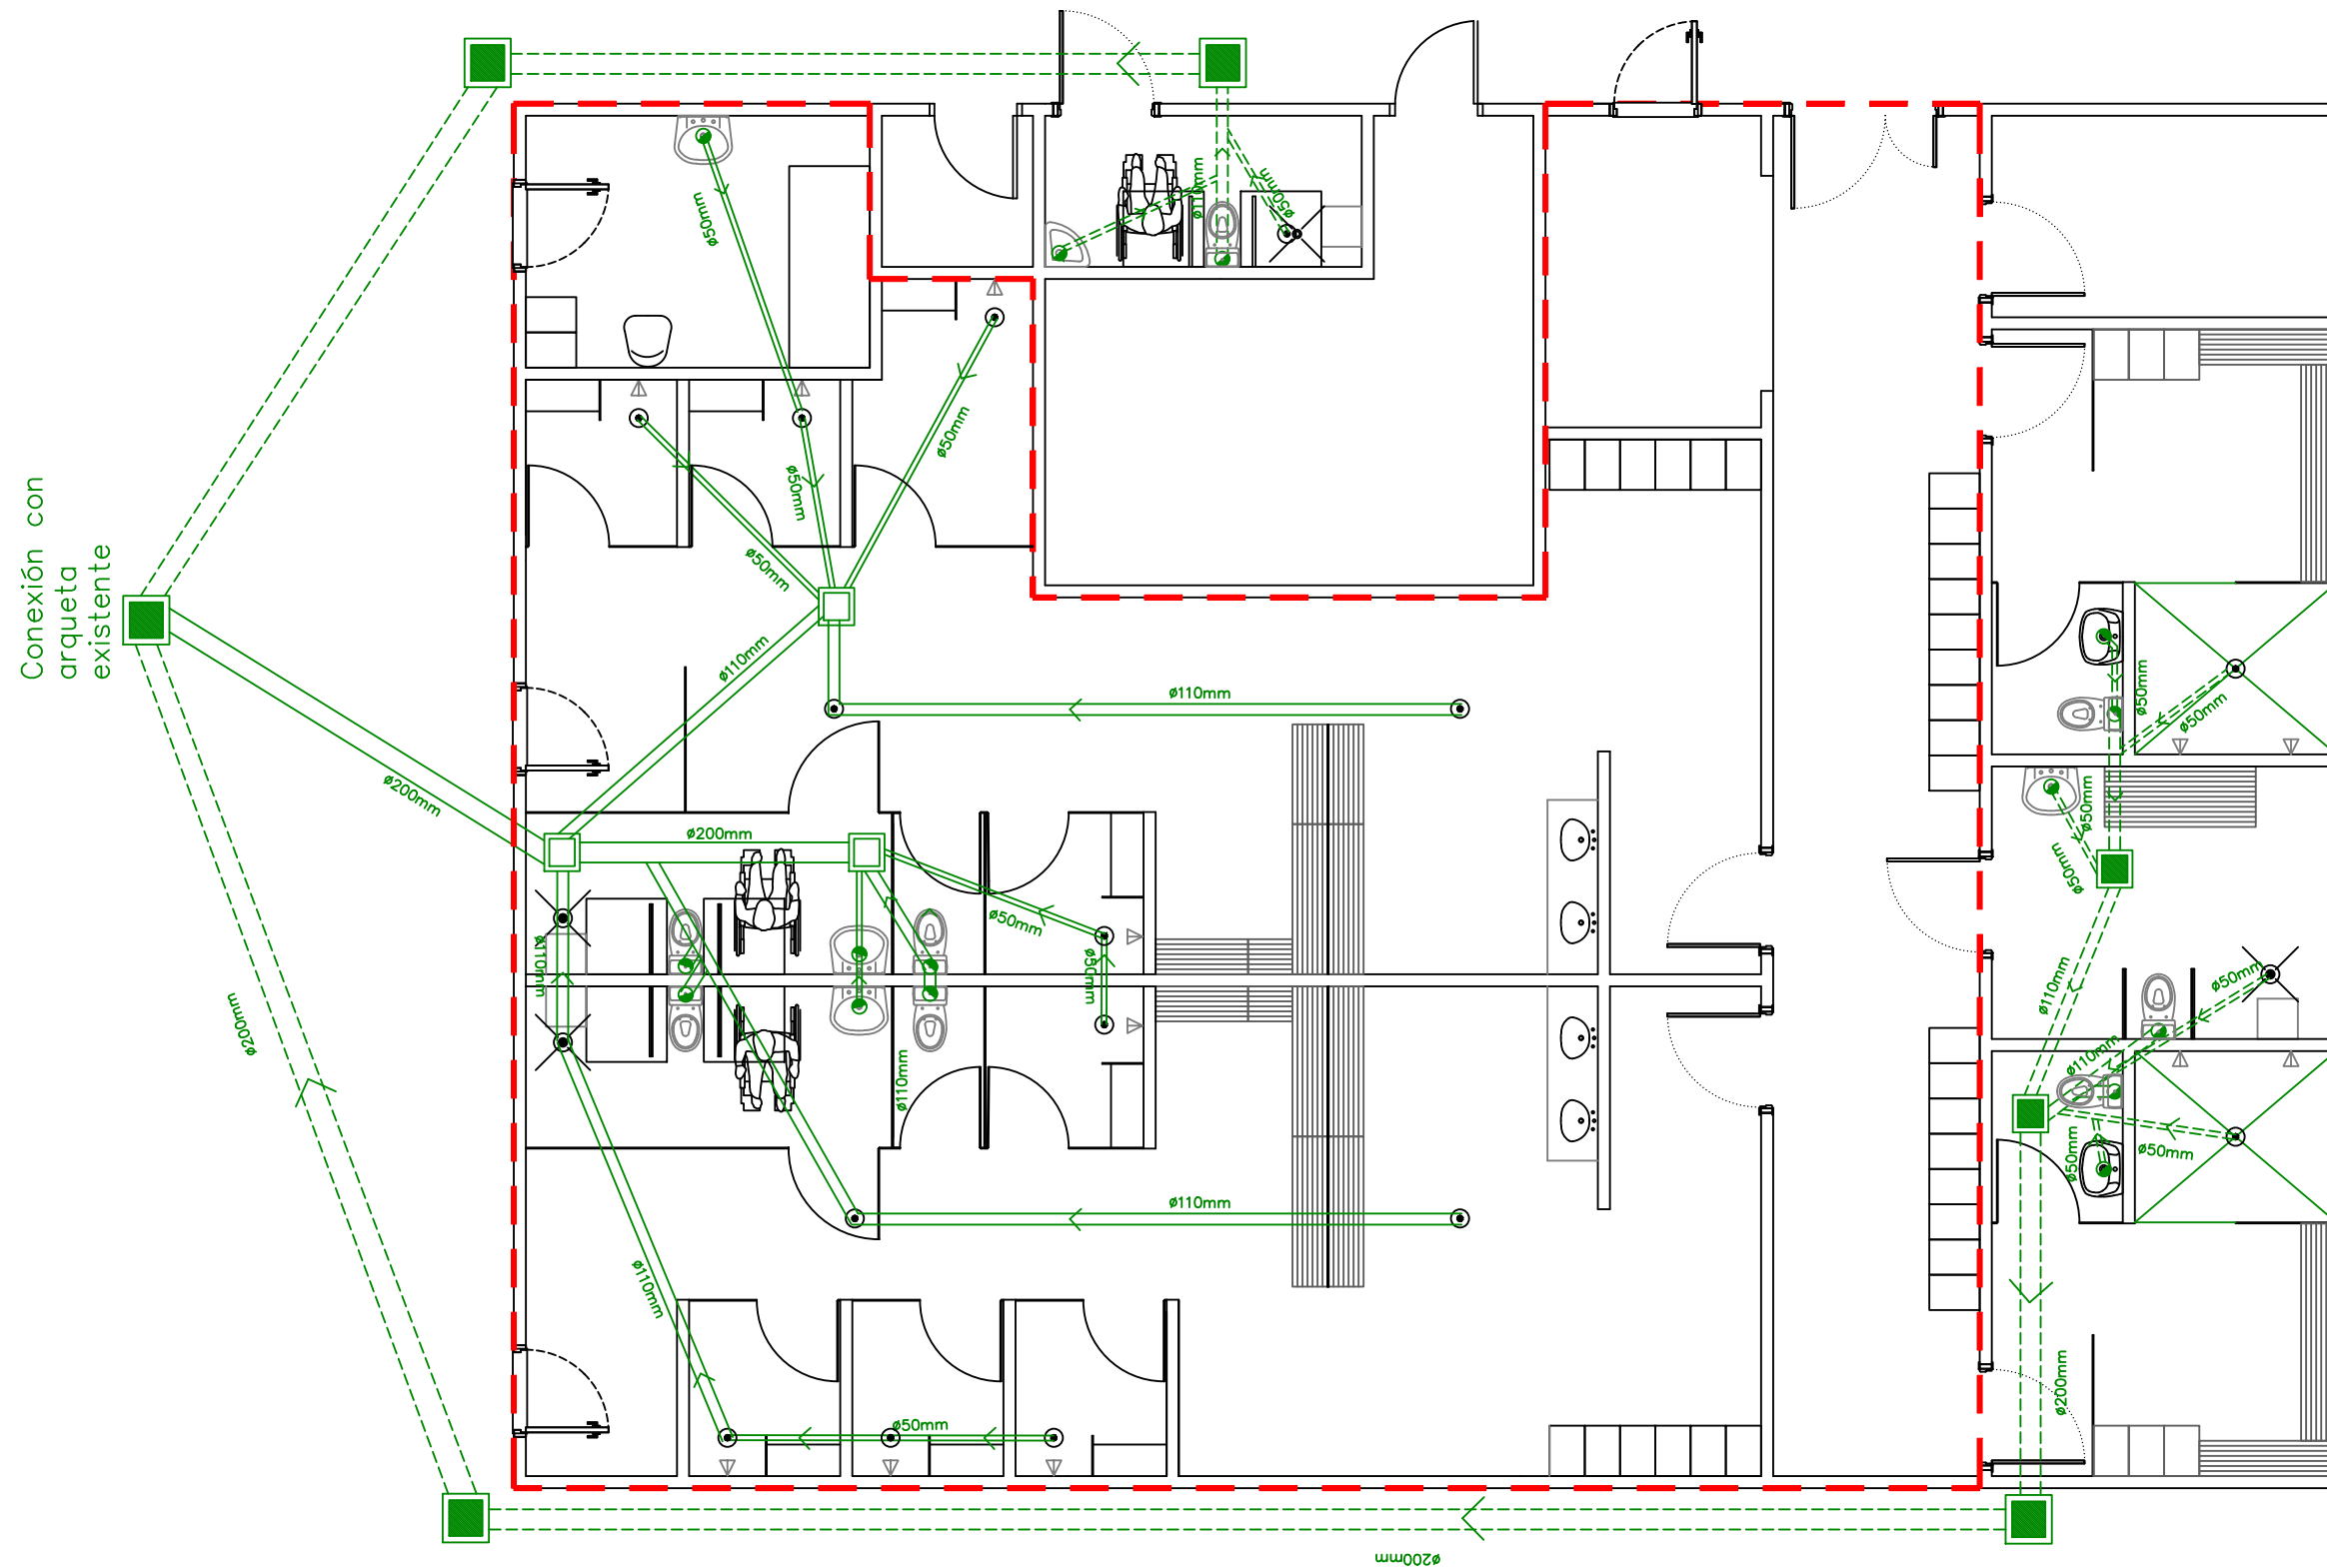

SANEAMIENTO

|  |                                     |
|--|-------------------------------------|
|  | COLECTOR EXISTENTE                  |
|  | COLECTOR DE PVC . DIÁMETRO VARIABLE |
|  | DESAGÜE                             |
|  | SUMIDERO SIFÓNICO                   |
|  | ARQUETA DE FECALES NUEVA            |
|  | ARQUETA DE FECALES EXISTENTE        |

FEBRERO 2024

**SOROA**  
ARQUITECTOS S.L.P.

PLANO **06.**



**PROYECTO DE EJECUCIÓN**  
**REFORMA DE VESTUARIOS Y RENOVACION DE FACHADA**  
**PISCINAS DE IHURRE. OLABERRIA**

ARQUITECTO  
PEDRO IZASKUN PEREZ

PROMOTOR  
OLABERRIKO UDALA

**INSTALACIONES - SANEAMIENTO**

**ESCALA 1:75**

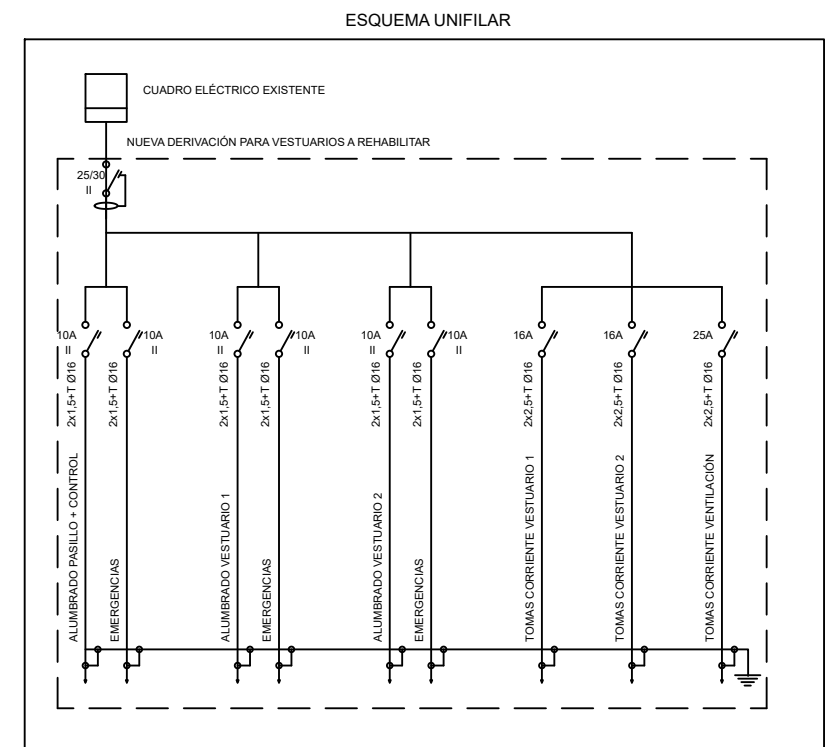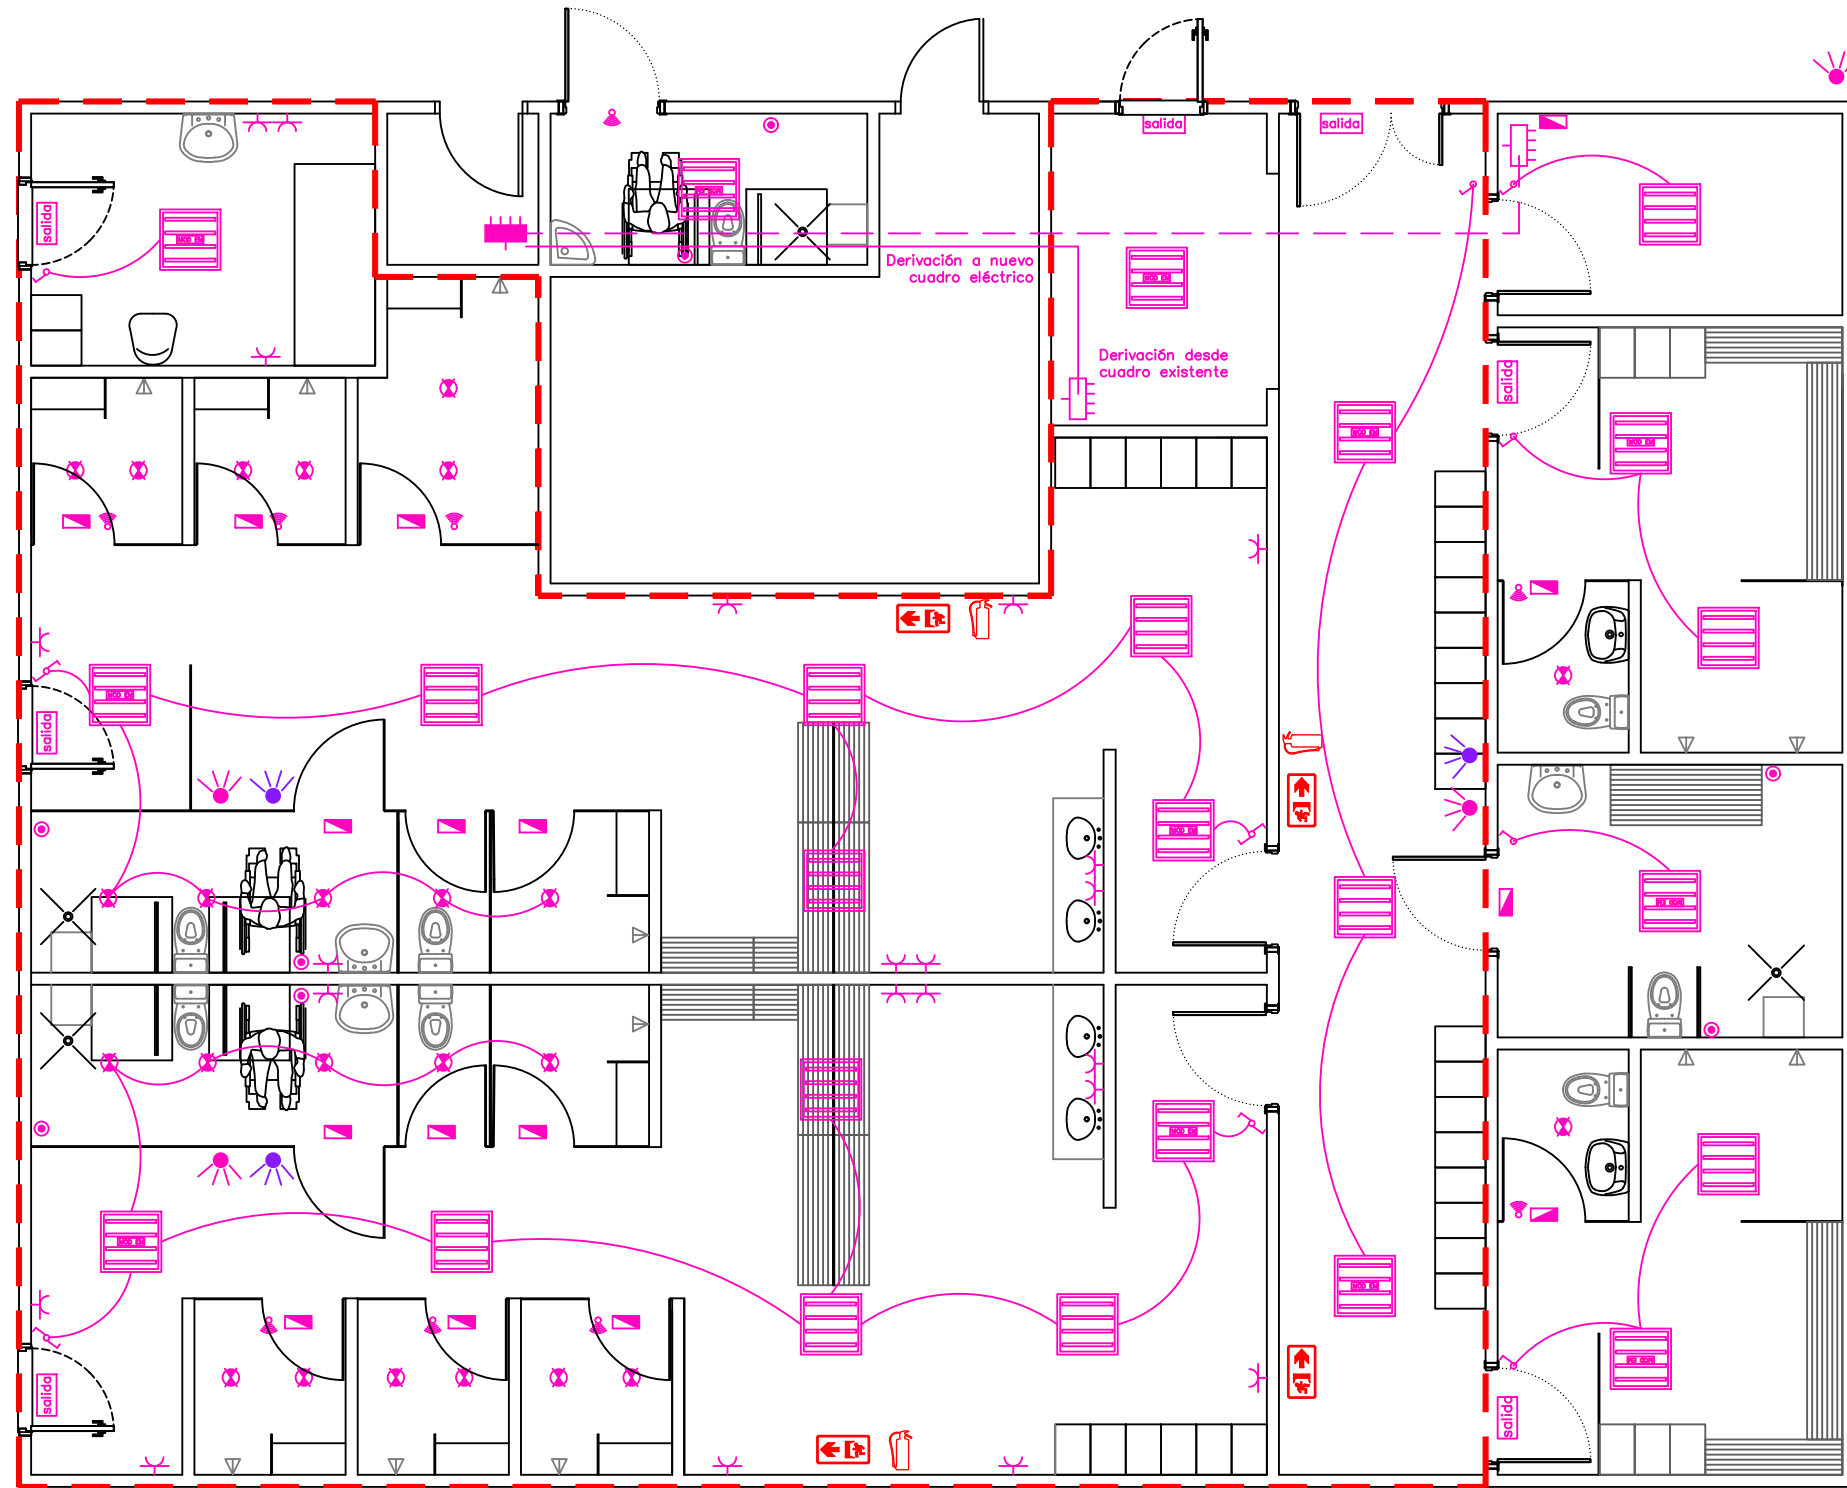

- ELECTRICIDAD E ILUMINACIÓN
- LUMINARIA PTI LIGHTING PTI-150324LLECDP IP54. INSTALACION EMPOTRADA
  - MÓDULO AÑADIDO A LUMINARIA PARA QUE SEA LUZ DE EMERGENCIA 1,5 HORAS
  - NUEVA BASE ENCHUFE. 16A SCHUKO BJC-IRIS ESTANCA IP44
  - INTERRUPTOR DETECTOR DE MOVIMIENTO
  - INTERRUPTOR SENCILLO
  - CUADRO ELECTRICO EXISTENTE
  - NUEVO CUADRO ELECTRICO
  - LUMINARIA DE EMERGENCIA
  - LUMINARIA DE EMERGENCIA CON SEÑAL DE SALIDA
  - ALARMA DEL VESTUARIO DE PERSONAS DE MOVILIDAD REDUCIDA
  - ALARMA DEL ASEO DE PERSONAS DE MOVILIDAD REDUCIDA
  - PULSADOR DE ALARMA DEL ASEO DE PERSONAS DE MOVILIDAD REDUCIDA A 20 CMS DEL SUELO
  - DOWNLIGHT . PHILIPS DN 130B LED 10S/840 PSU WH CORELINE DOWNLIGHT

- PROTECCIÓN CONTRA INCENDIOS
- EXTINTOR +SEÑAL
  - SEÑAL DE SENTIDO DE EVACUACIÓN

FEBRERO 2024

**SOROA**  
ARQUITECTOS S.L.P.

PLANO **07.**


**PROYECTO DE EJECUCIÓN**  
**REFORMA DE VESTUARIOS Y RENOVACION DE FACHADA**  
**PISCINAS DE IHURRE. OLABERRIA**

ARQUITECTO  
PEDRO IZASKUN PEREZ

PROMOTOR  
OLABERRIKO UDALA

**INSTALACIONES - ELECTRICIDAD E INCENDIOS**

**ESCALA 1:75**

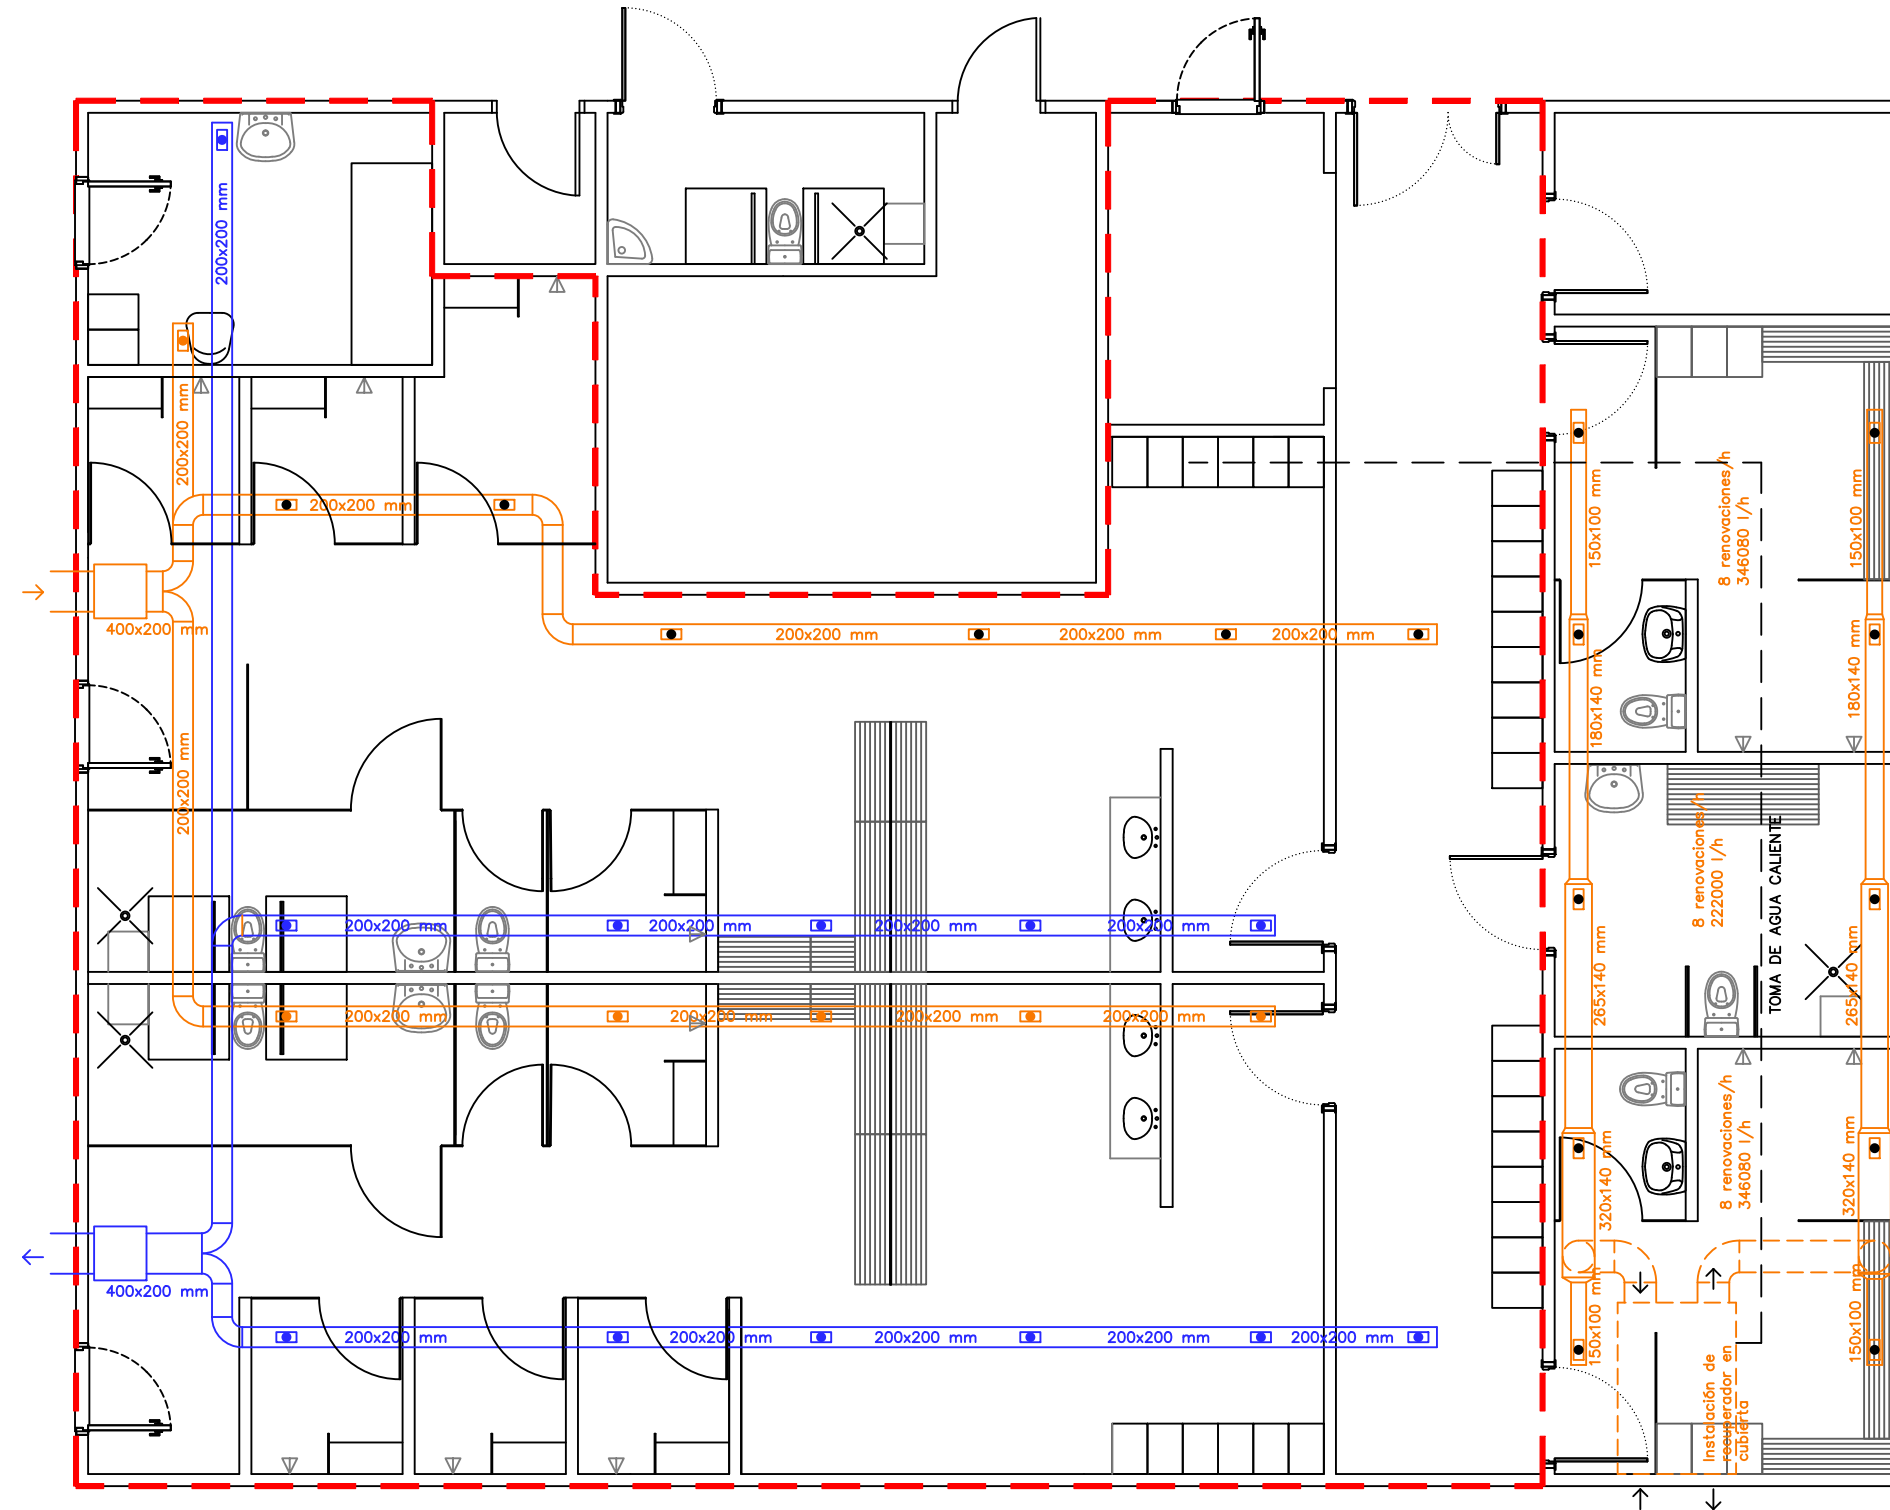

# VENTILACION MECÁNICA

- REJILLA DE IMPULSIÓN
- REJILLA DE EXPULSIÓN
- CONDUCTO DE IMPULSIÓN
- CONDUCTO DE EXPULSIÓN

VENTILADOR CENTRÍFUGO, 520x270 mm y 535 mm de largo  
 potencia absorbida 520 W, caudal máximo de 1670 m³/h

NOTA.- DATO DE CALCULO= 8 RENOVACIONES/HORA

FEBRERO 2024

**SORQA**  
 ARQUITECTOS S.L.P.

PLANO  
**08.**




ARQUITECTO  
 PEDRO IZASKUN PEREZ

## **PROYECTO DE EJECUCIÓN** **REFORMA DE VESTUARIOS Y RENOVACION DE FACHADA** **PISCINAS DE IHURRE. OLABERRIA**

PROMOTOR  
 OLABERRIKO UDALA

**INSTALACIONES - VENTILACIÓN**

**ESCALA 1:75**

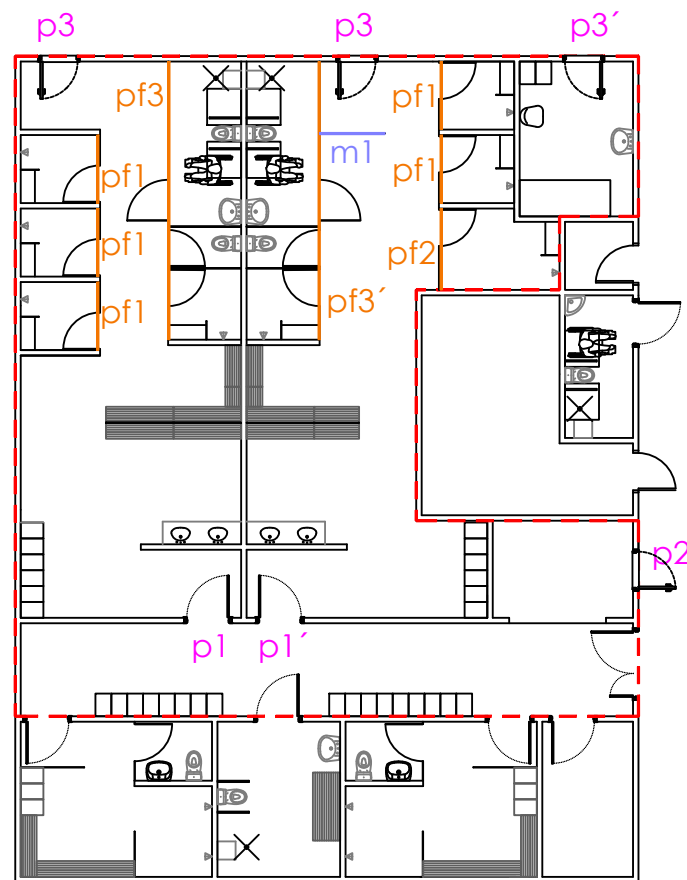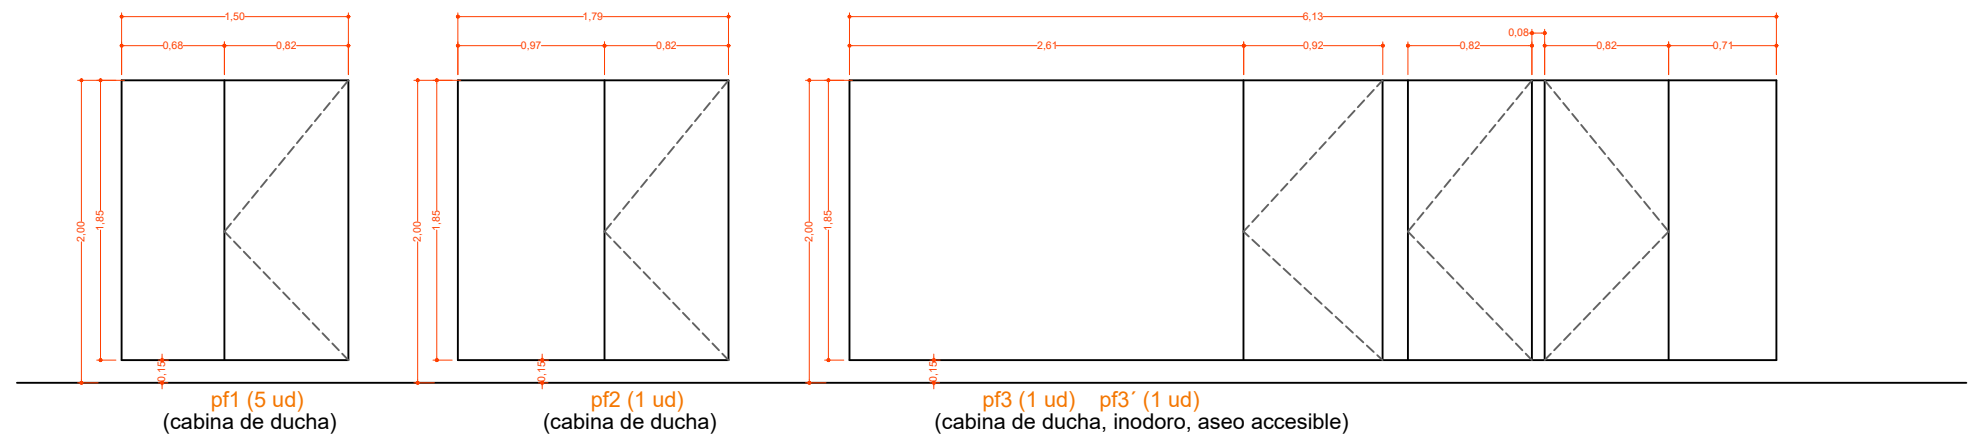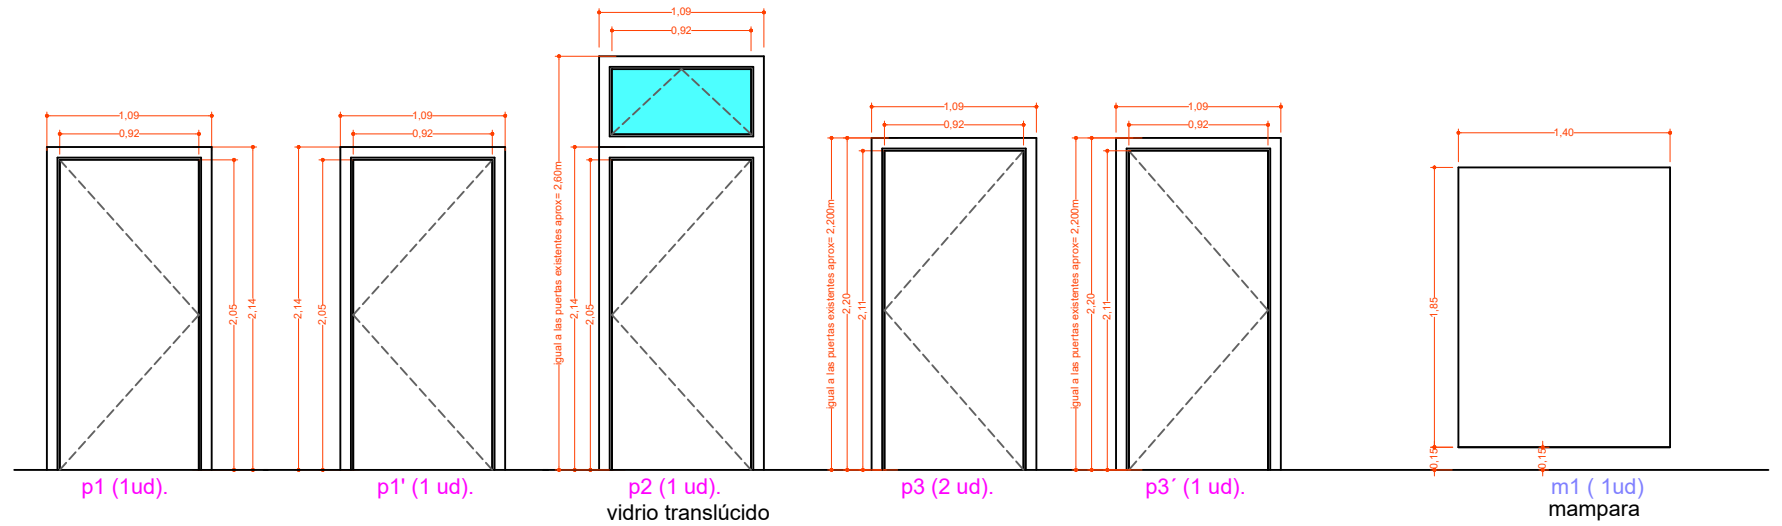

Nota.-Todas las puertas y mamparas interiores son de panel fenólico e=15mm  
 Todas las medidas se comprobarán en obra

FEBRERO 2024

**SOROA**  
 ARQUITECTOS S.L.P.

ARQUITECTO  
 PEDRO IZASKUN PEREZ


**PROYECTO DE EJECUCIÓN**  
**REFORMA DE VESTUARIOS Y RENOVACION DE FACHADA**  
**PISCINAS DE IHURRE. OLABERRIA**

PROMOTOR  
 OLABERRIKO UDALA

PLANO  
**09.**





**PLANO DE CARPINTERÍA**

**ESCALA 1:100 - 1:150**

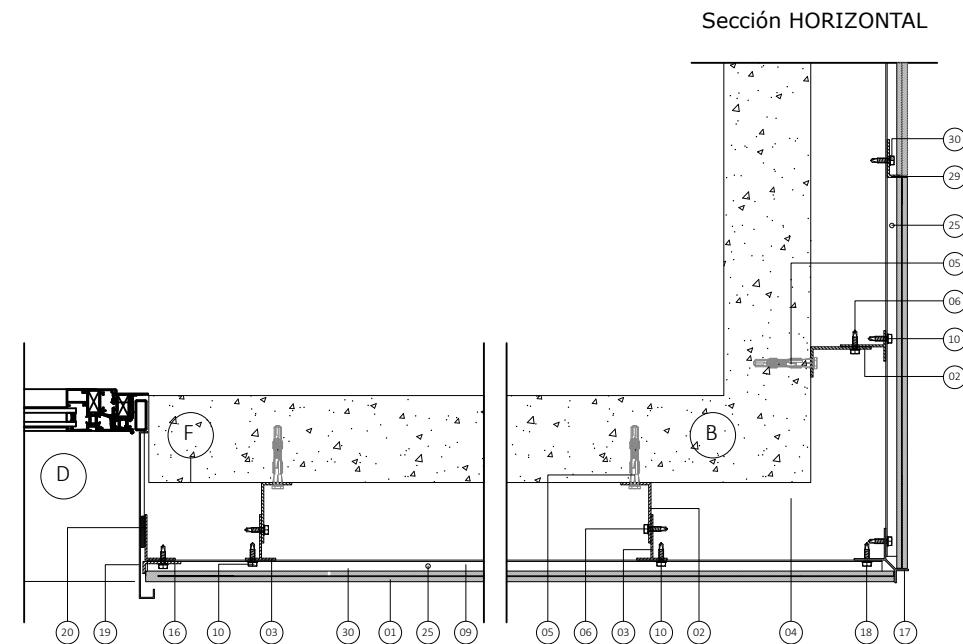

A: FORJADO DE HORMIGÓN  
B: CERRAMIENTO BASE  
C: IMPERMEABILIZACIÓN DE VIERTEAGUAS  
D: CARPINTERÍA  
E: IMPERMEABILIZACIÓN DE DINTEL  
F: IMPERMEABILIZACIÓN DE MOCHETA  
G: IMPERMEABILIZACIÓN DE PETO CUBIERTA  
H: IMPERMEABILIZACIÓN DE ARRANQUE

- 01: Placa de Fachada STONEO de ULMA.  
02: Escuadra a cerramiento base y forjado.  
03: Montante vertical.  
04: Aislamiento térmico.  
05: Anclaje de fijación a forjado y a cerramiento base.  
06: Tornillo autorroscante de unión de montante con escuadra.  
07: Perfil de arranque.  
08: Perfil de arranque invertido.  
09: Perfil guía continuo.  
10: Tornillo autorroscante de unión de perfil guía a montante.  
11: Tornillo autorroscante de unión de anclaje a perfil de arranque.  
12: Tornillo autorroscante de unión de anclaje a perfil de arranque invertido.  
13: Anclaje para unión de perfil de arranque invertido con montante.  
14: Vierteaguas metálico.  
15: Pegado elástico de vierteaguas.  
16: Bloqueo mecánico en placa de esquina contra hueco.  
17: Remate de esquina en Y.  
18: Tornillo autorroscante de unión de perfil de esquina con perfil guía.  
19: Jamba metálica.  
20: Angular soporte.  
21: Escuadra para unión de angular soporte con montante.  
22: Tornillo autorroscante de unión de angular soporte a anclaje.  
23: Dintel metálico.  
24: Pegado elástico de dintel.  
25: Orificio de evacuación de aguas.  
26: Rejilla antioedores.  
27: Escuadra para unión de rejilla antioedores a montante.  
28: Tornillo autorroscante de unión de unión de rejilla antioedores a anclaje.

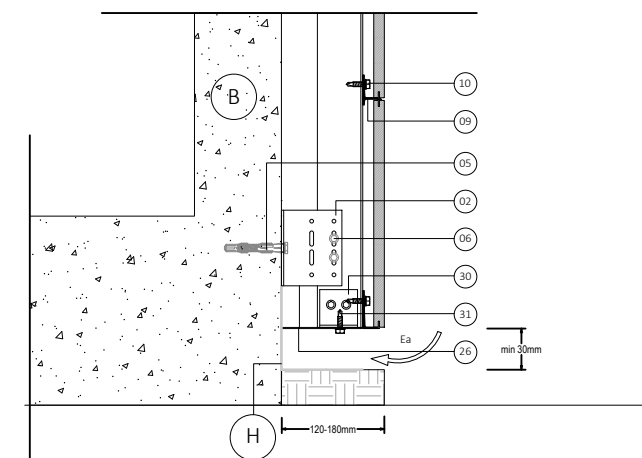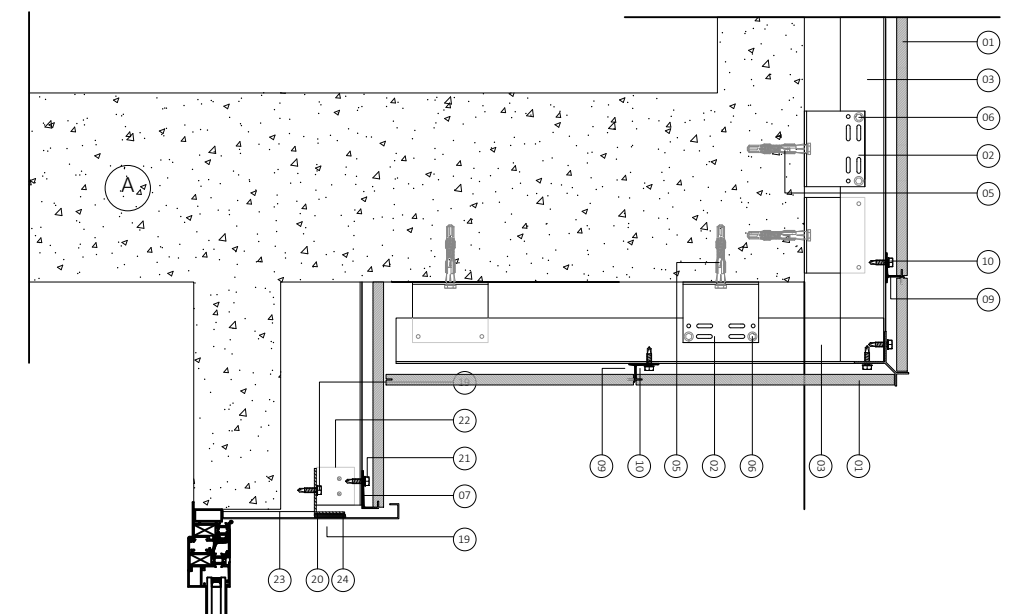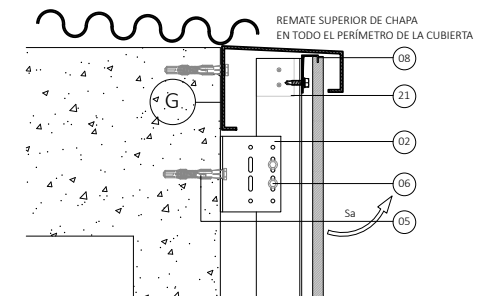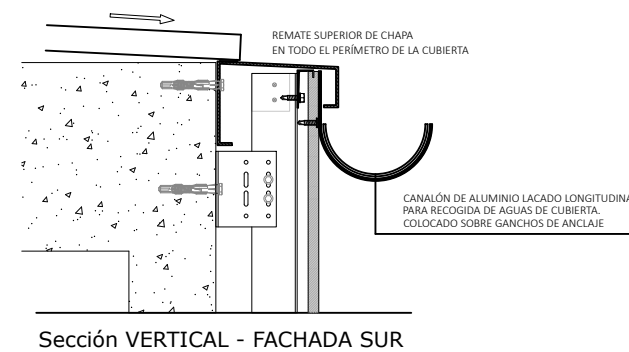

Sección VERTICAL

FEBRERO 2024

**SORO**  
ARQUITECTOS S.L.P.

ARQUITECTO  
PEDRO IZASKUN PEREZ

10.

SECCIÓN CONSTRUCTIVA - fachada ventilada

**PROYECTO DE EJECUCIÓN**  
**REFORMA DE VESTUARIOS Y RENOVACION DE FACHADA**  
**PISCINAS DE IHURRE. OLABERRIA**

PROMOTOR  
OLABERRIKO UDALA

ESCALA 1:10